



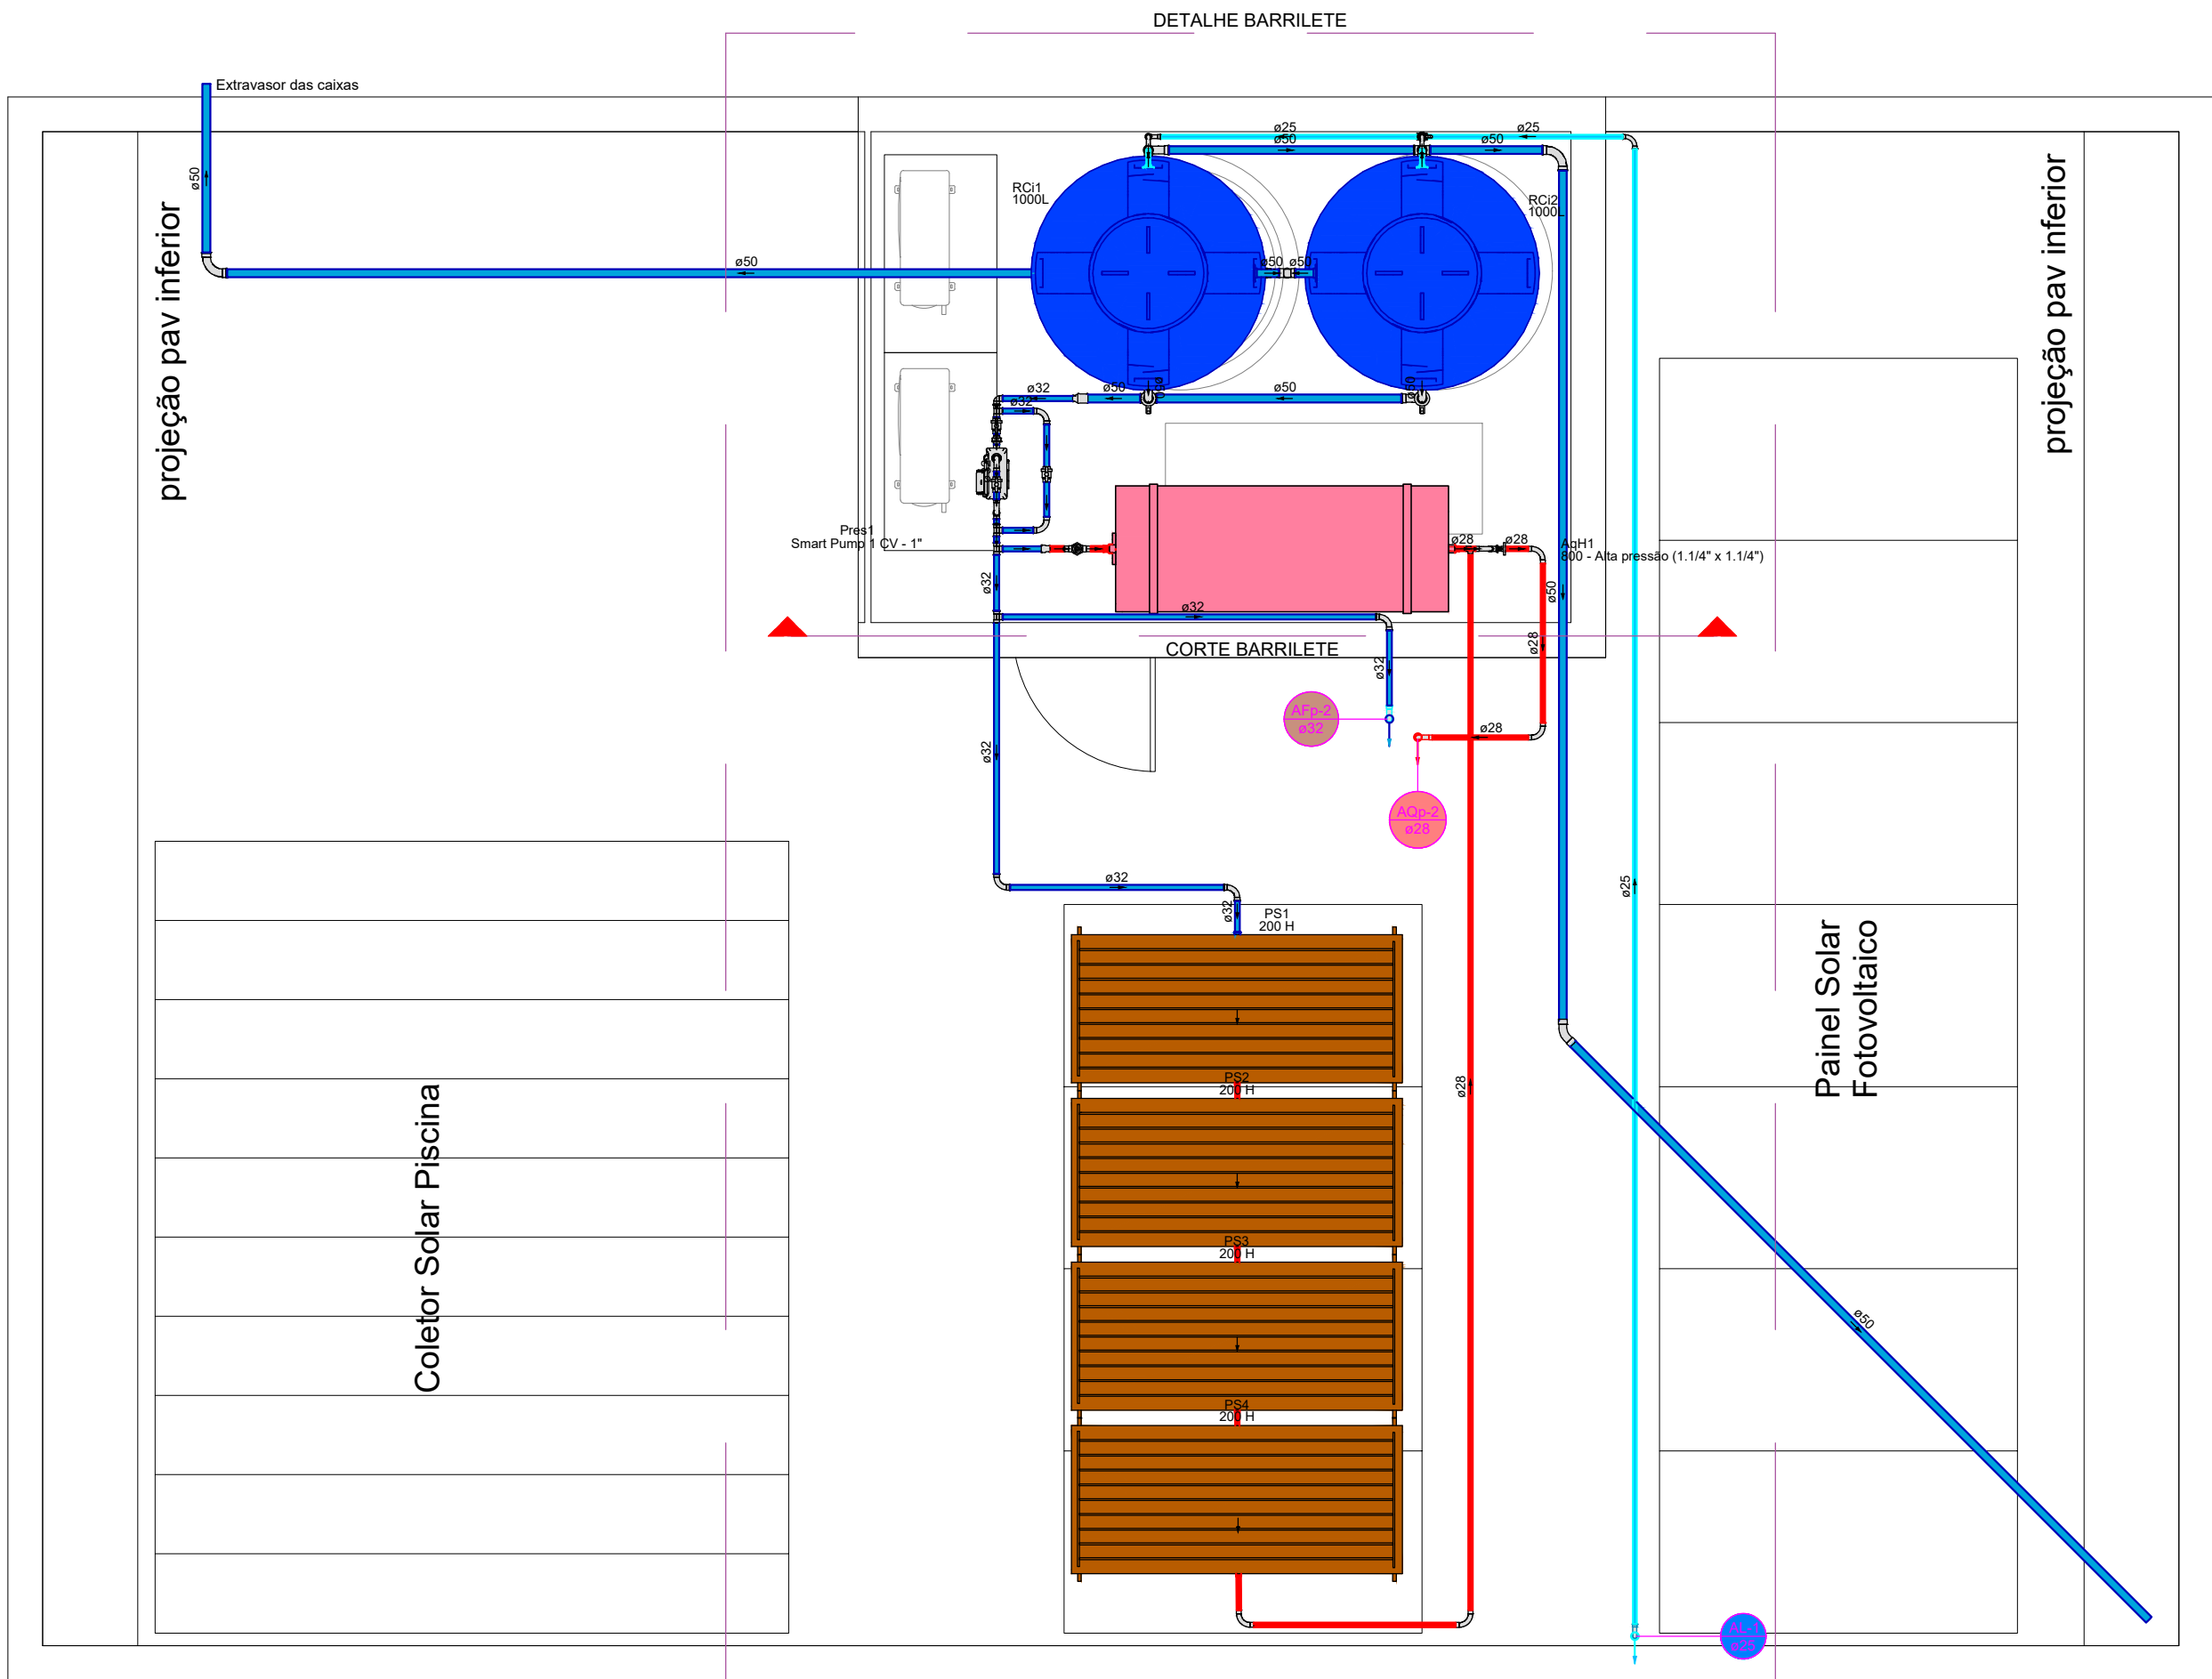

PLANTA BAIXA ÁGUA FRIA
PAV. COBERTURA
ESC.: 1:25


Lista de materiais - Cobertura - Parte 1		Lista de materiais - Cobertura - Parte 2	
Alimentação		Smart Pump 1 CV	1 pc
Metals		Reservatório cilíndrico	
Registro esfera VS compacto soldável PVC	1 pc	Tanque	2 pc
25 mm		1000 L	
PVC rígido soldável		Água quente	
Adapt sold of flange fixo p cx. d'água	2 pc	CPVC Aquatherm	
25 mm - 3/4"		Conector	2 pc
Curva 90 soldável	5 pc	28 x 1"	2 pc
25 mm		35 x 1.1/4"	2 pc
Tubos	19.1 m	Curva 90	7 pc
25 mm		28 mm	
Tê 90 soldável	1 pc	Luva de transição	5 pc
25 mm		28 x 1"	5 pc
Água fria		35 x 1.1/4"	1 pc
Metals		Tubo CPVC 3 Mts	1 pc
Registro esfera VS compacto soldável PVC	3 pc	28 mm	16.15 m
32 mm		35 mm	0.16 m
50 mm	2 pc	Cobre	
Valvula de retenção vertical	1 pc	Luva bolsa - bolsa	4 pc
1"		22 mm	4 pc
PVC rígido soldável		35 mm	2 pc
Adapt sold of flange fixo p cx. d'água	6 pc	Metals	
50 mm - 1.1/2"		Registro de gaveta bruto ABNT	
Adapt sold curto c/bolsa-rosca p registro	3 pc	1"	1 pc
32 mm - 1"		1.1/4"	1 pc
Bucha de redução sold longa	1 pc	Premium	
50 mm - 32 mm		200 H	4 pc
Curva 45 soldável	1 pc	Reservatório térmico solar	
50 mm		Reservatório Solar - Horizontal	1 pc
Curva 90 soldável	8 pc		
32 mm			
50 mm	8 pc		
Joelho 90° soldável	2 pc		
32 mm	1 pc		
50 mm			
Luva de redução soldável	1 pc		
40 mm - 32 mm			
Luva soldável	1 pc		
50 mm			
Tubos	10.11 m		
32 mm	27.77 m		
50 mm			
Tê 90 soldável	4 pc		
32 mm	3 pc		
50 mm			
União soldável	2 pc		
32 mm			
Pressurizador			
Pressurizador			

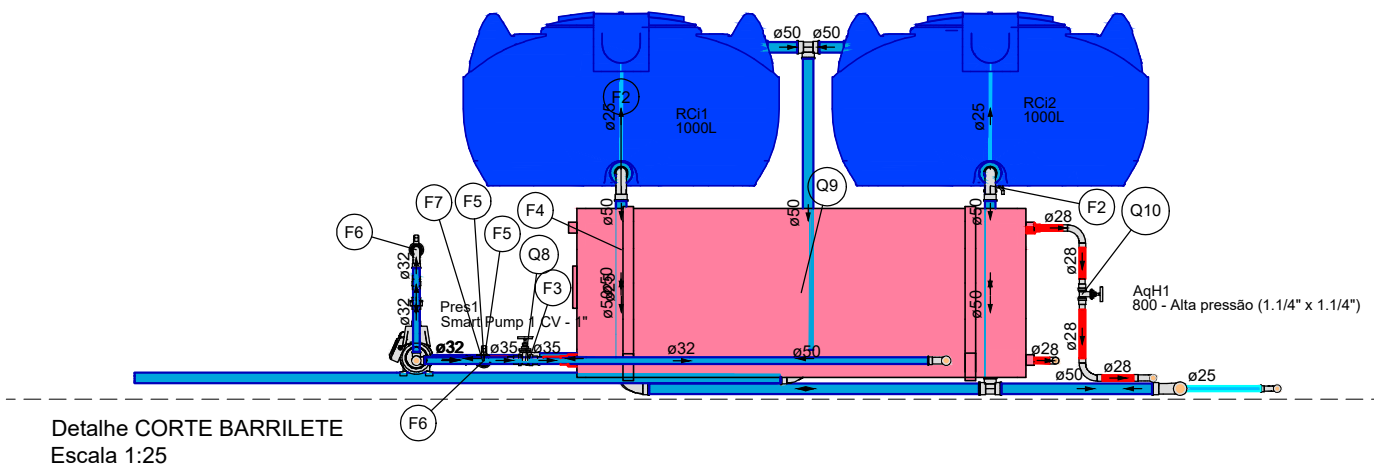

Legenda de peças - Cobertura	
F1	Reservatório cilíndrico
F2	Tanque
F3	1000 L
F4	PVC rígido soldável
F5	Bucha de redução sold longa
F6	50 mm - 32 mm
F7	Luva soldável
F8	50 mm
F9	Metals
F10	Registro esfera VS compacto soldável PVC
F11	50 mm
F12	PVC rígido soldável
F13	Curva 90 soldável
F14	32 mm
F15	Metals
F16	Registro esfera VS compacto soldável PVC
F17	32 mm
F18	PVC rígido soldável
F19	Luva de redução soldável
F20	40 mm - 32 mm
F21	CPVC Aquatherm
F22	Conector
F23	35 x 1.1/4"
F24	Metals
F25	Registro de gaveta bruto ABNT
F26	1.1/4"
F27	Cobre
F28	Luva bolsa - bolsa
F29	35 mm
F30	Reservatório térmico solar
F31	Reservatório Solar - Horizontal
F32	800 L
F33	CPVC Aquatherm
F34	Conector
F35	28 x 1"
F36	Metals
F37	Registro de gaveta bruto ABNT
F38	1"

7. FAZ-SE NECESSÁRIO, A CONTRATAÇÃO DE PROFISSIONAL OU EMPRESA ESPECIALIZADA PARA INSTALAÇÃO DO BOILER E DOS COLETORES SOLAR, A FIM DE GARANTIR A TOTAL SEGURANÇA DOS EQUIPAMENTOS, GARANTIA DE UM BOM FUNCIONAMENTO E MINIMIZAÇÃO DE QUAISQUER PROBLEMAS QUE POSSAM EXISTIR CASO NÃO SEJA INSTALADO POR PROFISSIONAL / EMPRESA HABILITADO, SEGUINDO A RISCA O MANUAL DE INSTALAÇÃO DOS EQUIPAMENTOS.

Legenda de peças - Cobertura	
F1	Reservatório cilíndrico
F2	Tanque
F3	1000 L
F4	Metals
F5	Registro esfera VS compacto soldável PVC
F6	50 mm
F7	PVC rígido soldável
F8	União soldável
F9	32 mm
F10	Pressurizador
F11	Smart Pump 1 CV
F12	Metals
F13	Valvula de retenção vertical
F14	1"
F15	PVC rígido soldável
F16	Adapt sold curto c/bolsa-rosca p registro
F17	32 mm - 1"
F18	CPVC Aquatherm
F19	Conector
F20	35 x 1.1/4"
F21	Metals
F22	Registro de gaveta bruto ABNT
F23	1.1/4"
F24	Cobre
F25	Luva bolsa - bolsa
F26	35 mm
F27	Reservatório térmico solar
F28	Reservatório Solar - Horizontal
F29	800 L
F30	CPVC Aquatherm
F31	Conector
F32	28 x 1"
F33	Metals
F34	Registro de gaveta bruto ABNT
F35	1"

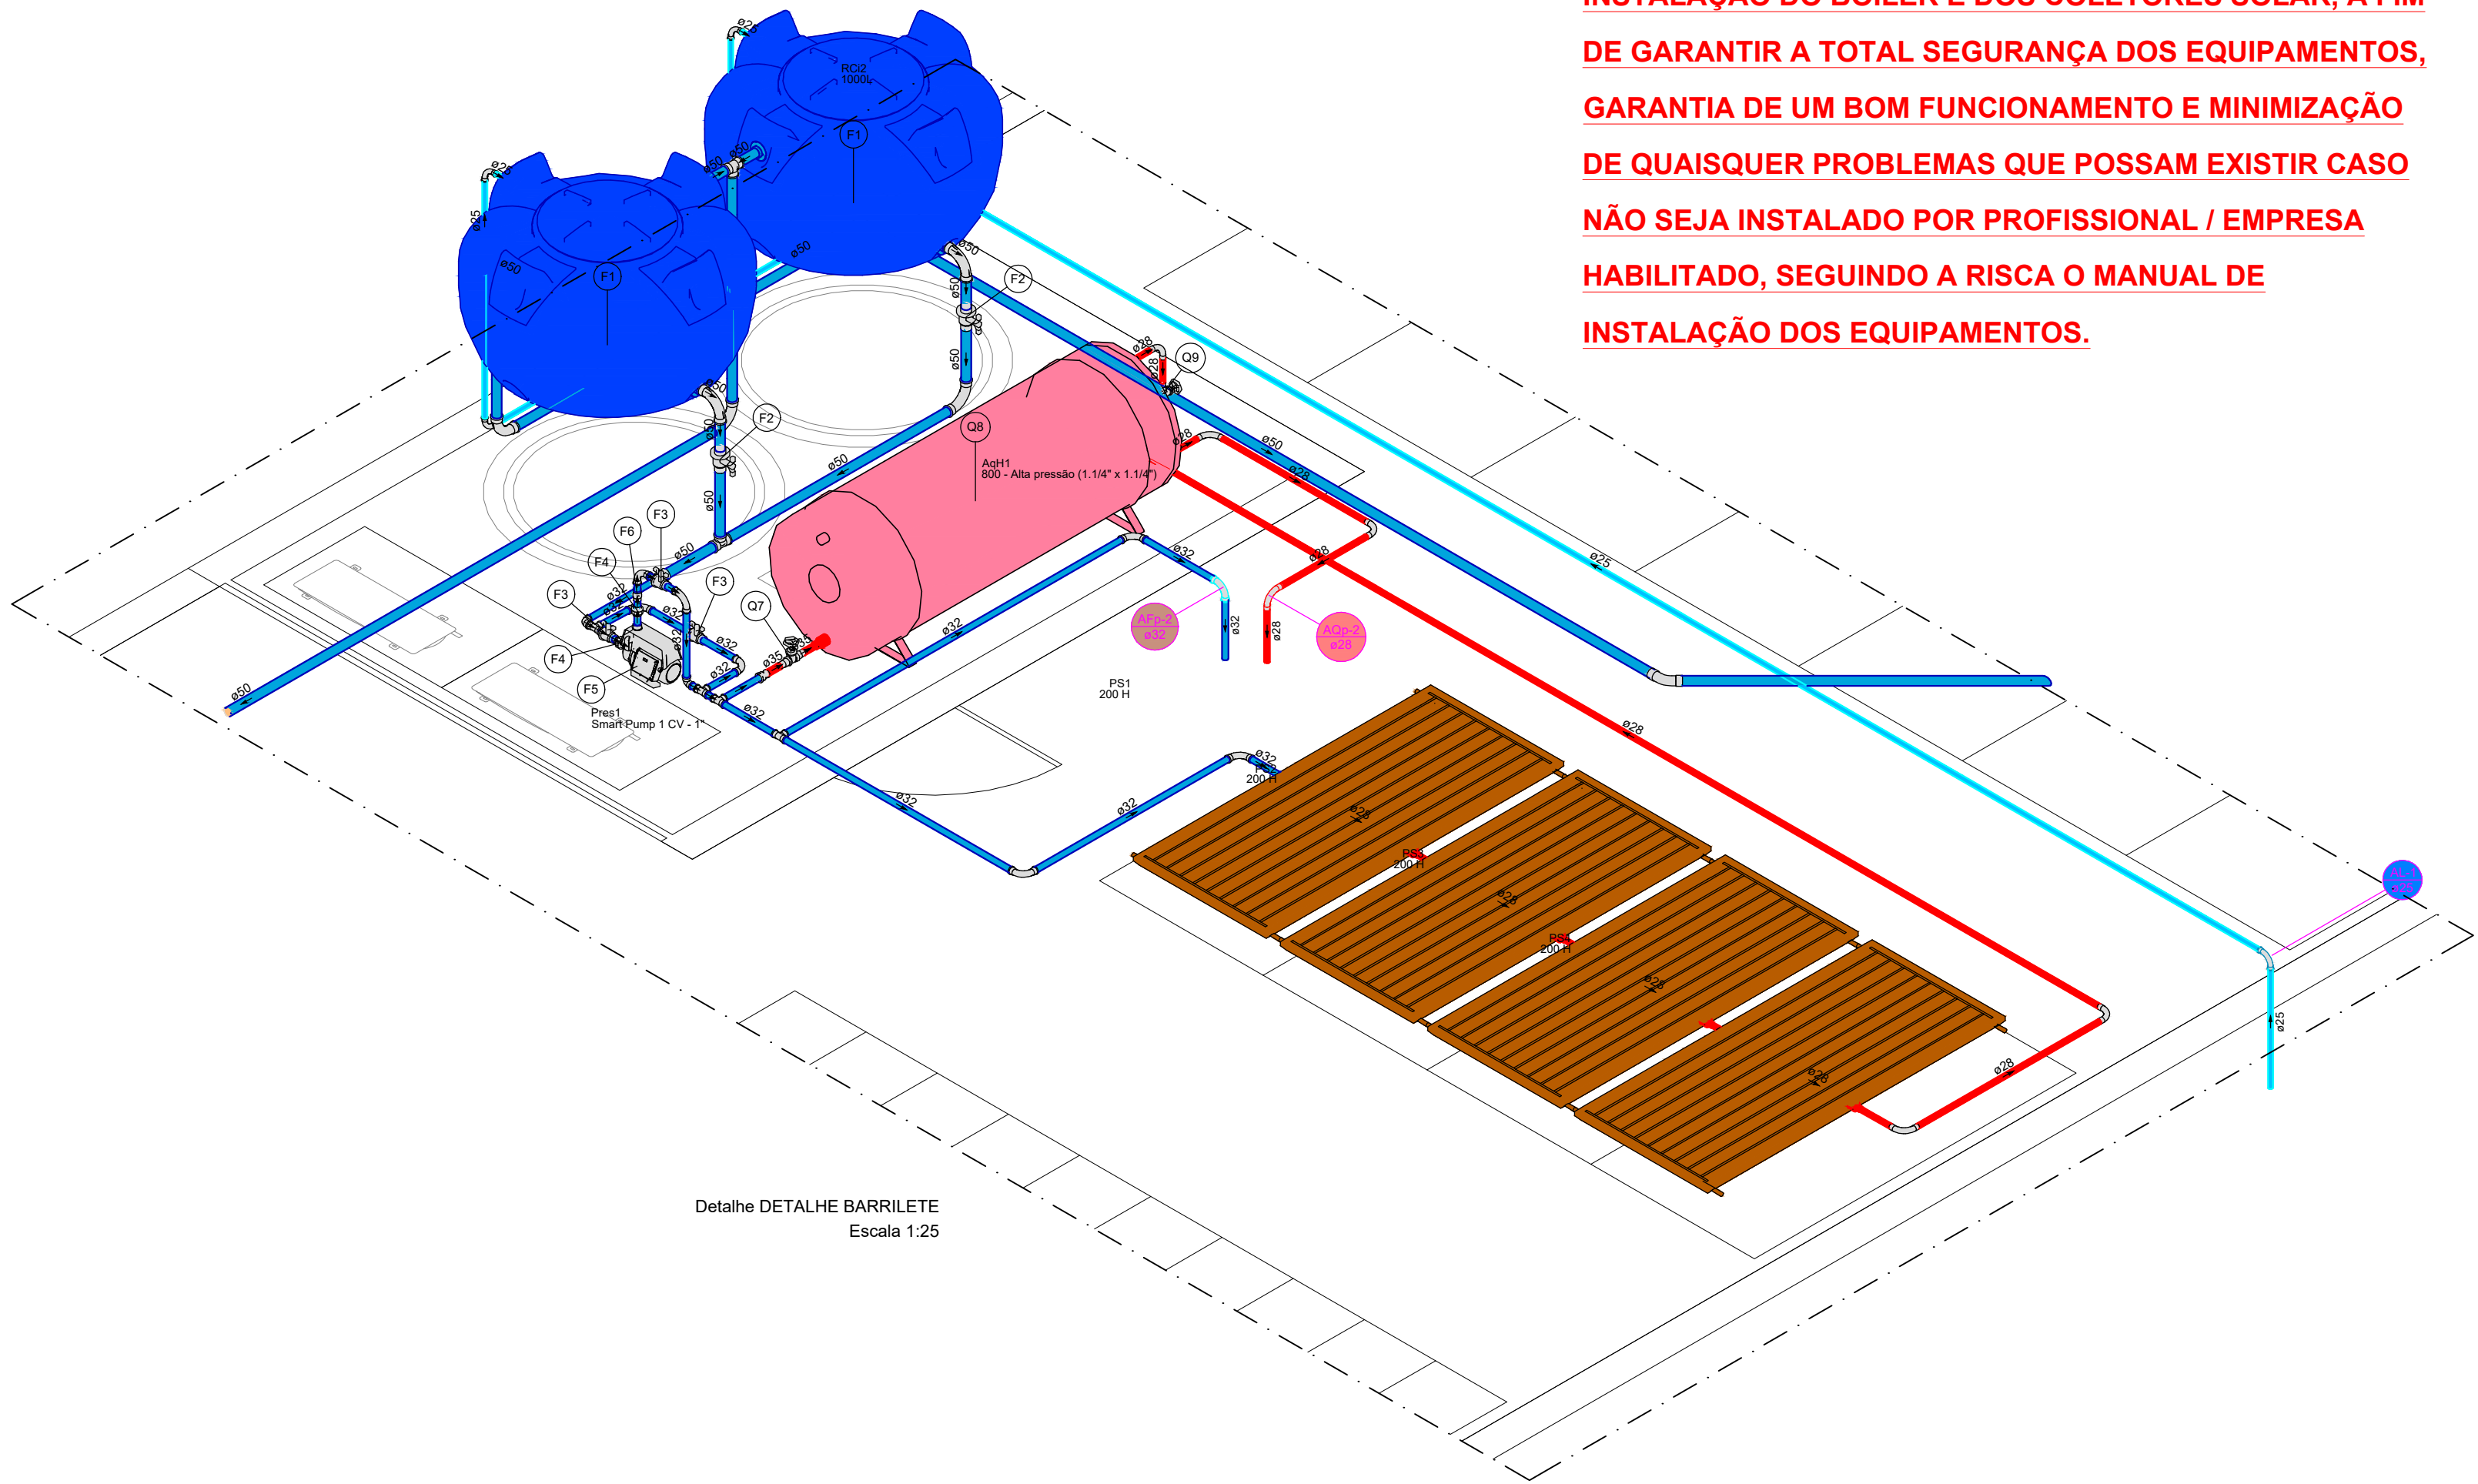

Detalhe DETALHE BARRILETE
Escala 1:25

NOTAS

- O PROJETISTA NÃO SE RESPONSABILIZARÁ POR EVENTUAIS ALTERAÇÕES DESTE PROJETO DURANTE SUA EXECUÇÃO. QUALQUER MODIFICAÇÃO, O MESMO DEVERÁ SER CONTACTADO;
- ESTE PROJETO FOI BASEADO NO LAY OUT E INFORMAÇÕES FORNECIDAS PELO ARQUITETO OU PROPRIETÁRIO;
- OBRIGATÓRIO A CONFERÊNCIA DE MEDIDAS E POSIÇÕES ANTES DA EXECUÇÃO;
- TODAS AS INTERFERÊNCIAS DEVERÃO SER VERIFICADAS IN LOCO;
- OS PONTOS DE UTILIZAÇÃO FORAM DEFINIDOS PELO PROJETISTA, UMA VEZ QUE NÃO CONSTA EM PROJETO DE ARQUITETURA AS ALTURAS DOS MESMOS;
- A UTILIZAÇÃO OU NÃO DOS ITENS ESCOLHIDOS PARA A ELABORAÇÃO DA REDE DE ÁGUA QUENTE, FICA A CRITÉRIO DO DONO DA OBRA OU RESPONSÁVEL PELA EXECUÇÃO DA MESMA;
- FAZ-SE NECESSÁRIO, A CONTRATAÇÃO DE PROFISSIONAL OU EMPRESA ESPECIALIZADA PARA INSTALAÇÃO DO BOILER E DOS COLETORES SOLAR, A FIM DE GARANTIR A TOTAL SEGURANÇA DOS EQUIPAMENTOS, GARANTIA DE UM BOM FUNCIONAMENTO E MINIMIZAÇÃO DE QUAISQUER PROBLEMAS QUE POSSAM EXISTIR CASO NÃO SEJA INSTALADO POR PROFISSIONAL / EMPRESA HABILITADO;
- TODOS OS PONTOS DE ESGOTO SANITÁRIO, TERÃO A ALTURA DE 40cm DE ALTURA A PARTIR DO PISO ACABADO, SALVA EXCESSÃO DE ONDE ESTIVER INFORMANDO A ALTURA DO PONTO;
- A DISTÂNCIA DO PONTO DO VASO SANITÁRIO EM RELAÇÃO A PAREDE, DEVERÁ SER OBSERVADA NO MANUAL DE INSTALAÇÃO DO MESMO.

REVISÕES			
REVISÃO	DATA	DESCRIÇÃO	RESPONSÁVEL
00	24/09/2026	EMISSIONAL INICIAL	ENG. THUAN

HABITAÇÃO UNIFAMILIAR

ENDEREÇO: RUA CAMBUÍ, QUADRA 14 LOTE 9, RESIDENCIAL OPUS TERRA DA GRAMA, SENADOR CANEDO.

PROPRIETÁRIO: UBANISMO 1 SENADOR CANEDO SPE LTDA
Nº INSCRIÇÃO: 42.238.090/0001-01

AUTOR DO PROJETO: ENG. THUAN SALES DE BARROS
CREA: 14099-D/GO

RESPONSÁVEL TÉCNICO: _____



DISCIPLINA		PRANCHA	
PROJETO HIDROSSANITÁRIO		06/06	
CONTEÚDO: - PLANTA ÁGUA FRIA - PAV. COBERTURA - LEGENDAS - DETALHES - NOTAS - LISTA DE MATERIAIS	DATA: SETEMBRO/2026 ESCALA: 1:25 ÁREA: 252,79 m² RESPONSÁVEL: ENG. THUAN SALES		