


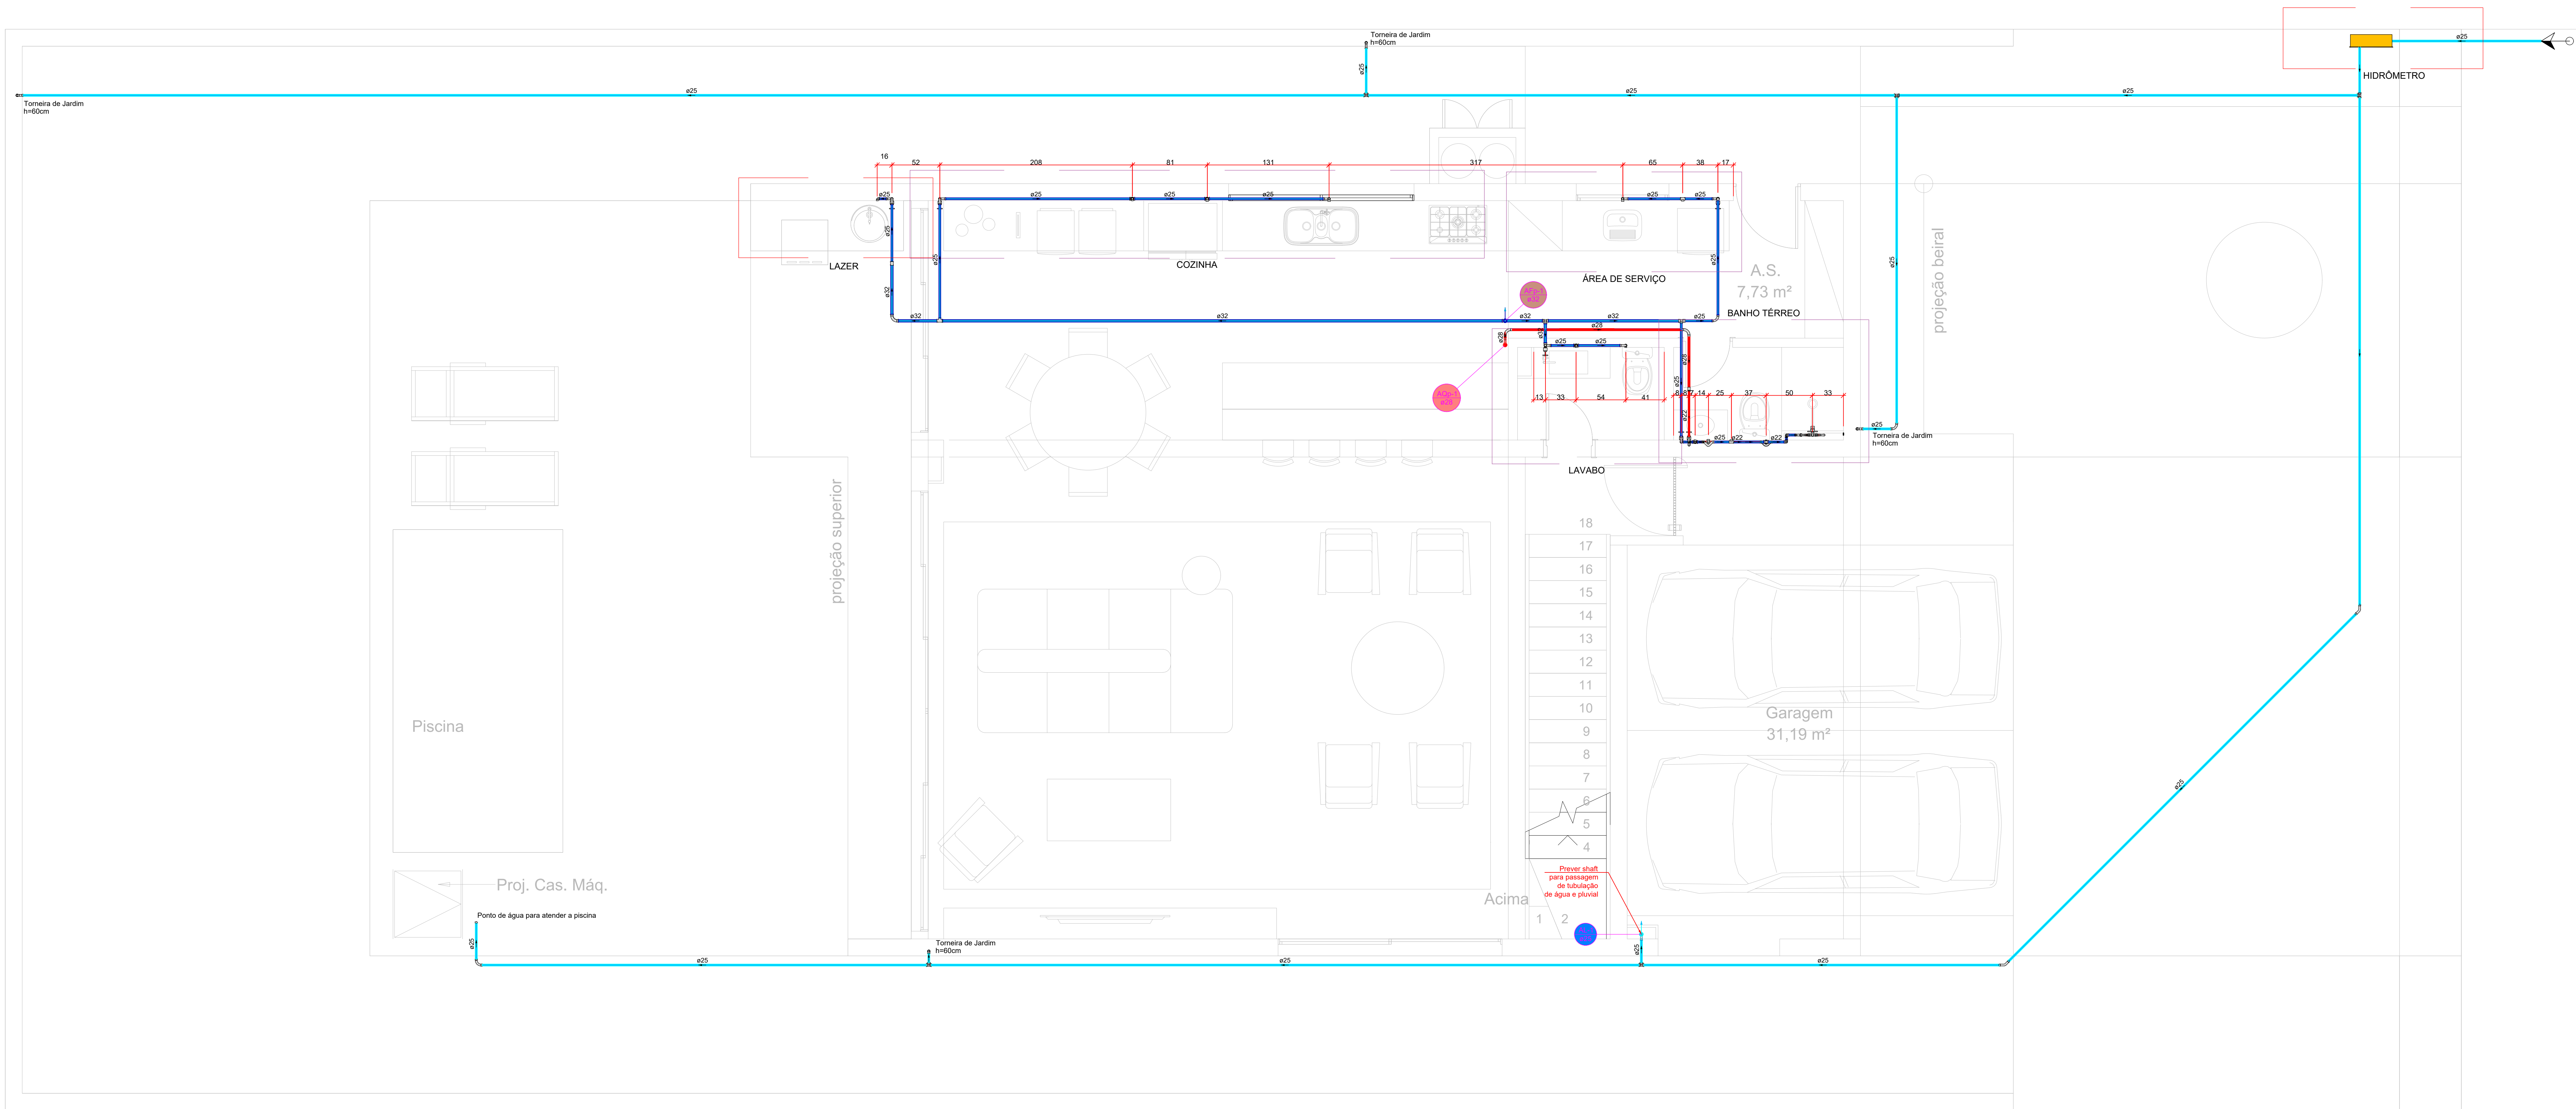



PLANTA BAIXA ÁGUA FRIA
PAV. TÉREO
ESC.: 1:25

Lista de materiais - Térreo - Parte 1	Lista de materiais - Térreo - Parte 2	Lista de materiais - Térreo - Parte 3
Alimentação Hidrometro Caixa Hidrometro Kit de hidrometro cavalete 1"	CPVC Aquatherm Luva de Transição x Soldável 22 x 25 mm Metais Registro de gaveta c/ canopia cromada 3/4"	Bucha de redução 25 x 22 Conector 22 x 3/4" Curva 90 22 mm 28 mm Curva de transição 22 mm Joelho 90 22 mm Joelho 90° de transição 22 x 1/2" 22 x 3/4" Luva 28 mm Tubo CPVC 3 Mts 22 mm Tubo 90 22 mm Metais Registro de gaveta c/ canopia cromada 3/4" Registro monocomando para chuveiro 3/4"
Metais Registro de esfera 3/4"	PVC Acessórios Engate flexível cobre cromado com canopia 1/2 - 30cm Engate flexível plástico 1/2 - 30cm	PVC rígido soldável 22 mm Joelho 90 22 mm Joelho 90° de transição 22 x 1/2" 22 x 3/4" Luva 28 mm Tubo CPVC 3 Mts 22 mm Tubo 90 22 mm Metais Registro de gaveta c/ canopia cromada 3/4" Registro monocomando para chuveiro 3/4"
PVC misto soldável Adaptador tubo de polietileno 3/4"	PVC rígido soldável Adapt. sold. curto c/bolsa-rosca p registro 25 mm - 3/4"	PVC Acessórios Engate flexível plástico 1/2 - 30cm PVC soldável azul c/ bucha latão Joelho de redução 90° soldável com bucha de latão 25 mm - 1/2"
Costar de tomada em PVC 3/4"	PVC rígido soldável Bucha de redução sold. curta 25 mm - 3/4"	PVC Acessórios Engate flexível plástico 1/2 - 30cm PVC soldável azul c/ bucha latão Joelho de redução 90° soldável com bucha de latão 25 mm - 1/2"
PVC rígido soldável Adapt. sold. curto c/bolsa-rosca p registro 25 mm - 3/4"	PVC rígido soldável Bucha de redução sold. curta 25 mm - 3/4"	PVC Acessórios Engate flexível plástico 1/2 - 30cm PVC soldável azul c/ bucha latão Joelho de redução 90° soldável com bucha de latão 25 mm - 1/2"
Cap soldável 25 mm Curva 45 soldável 25 mm Curva 90 soldável 25 mm Joelho 90° soldável 25 mm Joelho 90° soldável 25 mm Tubo 25 mm Tubo 90 soldável 25 mm	Cap soldável 25 mm Curva 45 soldável 25 mm Curva 90 soldável 25 mm Joelho 90° soldável 25 mm Joelho 90° soldável 25 mm Tubo 25 mm Tubo 90 soldável 25 mm	Cap soldável 25 mm Curva 45 soldável 25 mm Curva 90 soldável 25 mm Joelho 90° soldável 25 mm Joelho 90° soldável 25 mm Tubo 25 mm Tubo 90 soldável 25 mm
Água fria Aparelho Bebedouro 25mmx 1/2" Ducha higiênica 25mm x 1/2" Máquina de Lavar Pratos 25 x 3/4" Máquina de Lavar Roupa 25mm x 3/4" Torneira de Jardim 25 mm - 1/2" Torneira de Pia de Cozinha 25mm - 3/4" Torneira de Tanque de Lavar 25mmx 3/4" Torneira de lavatório 25 mm - 1/2" Vaso Sanitário c/ cx. acoplada 1/2"	Água fria Aparelho Bebedouro 25mmx 1/2" Ducha higiênica 25mm x 1/2" Máquina de Lavar Pratos 25 x 3/4" Máquina de Lavar Roupa 25mm x 3/4" Torneira de Jardim 25 mm - 1/2" Torneira de Pia de Cozinha 25mm - 3/4" Torneira de Tanque de Lavar 25mmx 3/4" Torneira de lavatório 25 mm - 1/2" Vaso Sanitário c/ cx. acoplada 1/2"	Água fria Aparelho Bebedouro 25mmx 1/2" Ducha higiênica 25mm x 1/2" Máquina de Lavar Pratos 25 x 3/4" Máquina de Lavar Roupa 25mm x 3/4" Torneira de Jardim 25 mm - 1/2" Torneira de Pia de Cozinha 25mm - 3/4" Torneira de Tanque de Lavar 25mmx 3/4" Torneira de lavatório 25 mm - 1/2" Vaso Sanitário c/ cx. acoplada 1/2"

Legenda - Térreo
Alimentador Predial
Curva de transição
Registro de gaveta c/canopia cromada c/ CPVC
Registro de gaveta c/canopia cromada c/PVC soldável
Registro monocomando

Legenda de condutos - Térreo
Água fria
Água quente
Alimentação

Legenda de peças - Térreo	
	CPVC Aquatherm Luva de Transição x Soldável 22 x 25 mm
M	Metais Registro de gaveta c/ canopia cromada 3/4"
F4	PVC rígido soldável Adapt. sold. curto c/bolsa-rosca p registro 25 mm - 3/4"
Aparelho	Torneira de lavatório 25 mm - 1/2"
F5	PVC Acessórios Engate flexível plástico 1/2 - 30cm PVC soldável azul c/ bucha latão Joelho de redução 90° soldável com bucha de latão 25 mm - 1/2"
Aparelho	Vaso Sanitário c/ cx. acoplada 1/2"
F6	PVC Acessórios Engate flexível cobre cromado com canopia 1/2 - 30cm PVC soldável azul c/ bucha latão Joelho de redução 90° soldável com bucha de latão 25 mm - 1/2"
M	Metais Registro monomarcado para chuveiro 3/4"
Aparelho	Chuveiro 20mm x 3/4"
A7	CPVC Aquatherm Joelho 90° de transição 22 x 3/4"
CPVC Aquatherm	Conector 22 x 3/4"
A7	Metais Registro de gaveta c/ canopia cromada 3/4"
CPVC Aquatherm	Joelho 90° de transição 22 x 1/2"
A8	PVC Acessórios Engate flexível cobre cromado com canopia 1/2 - 30cm

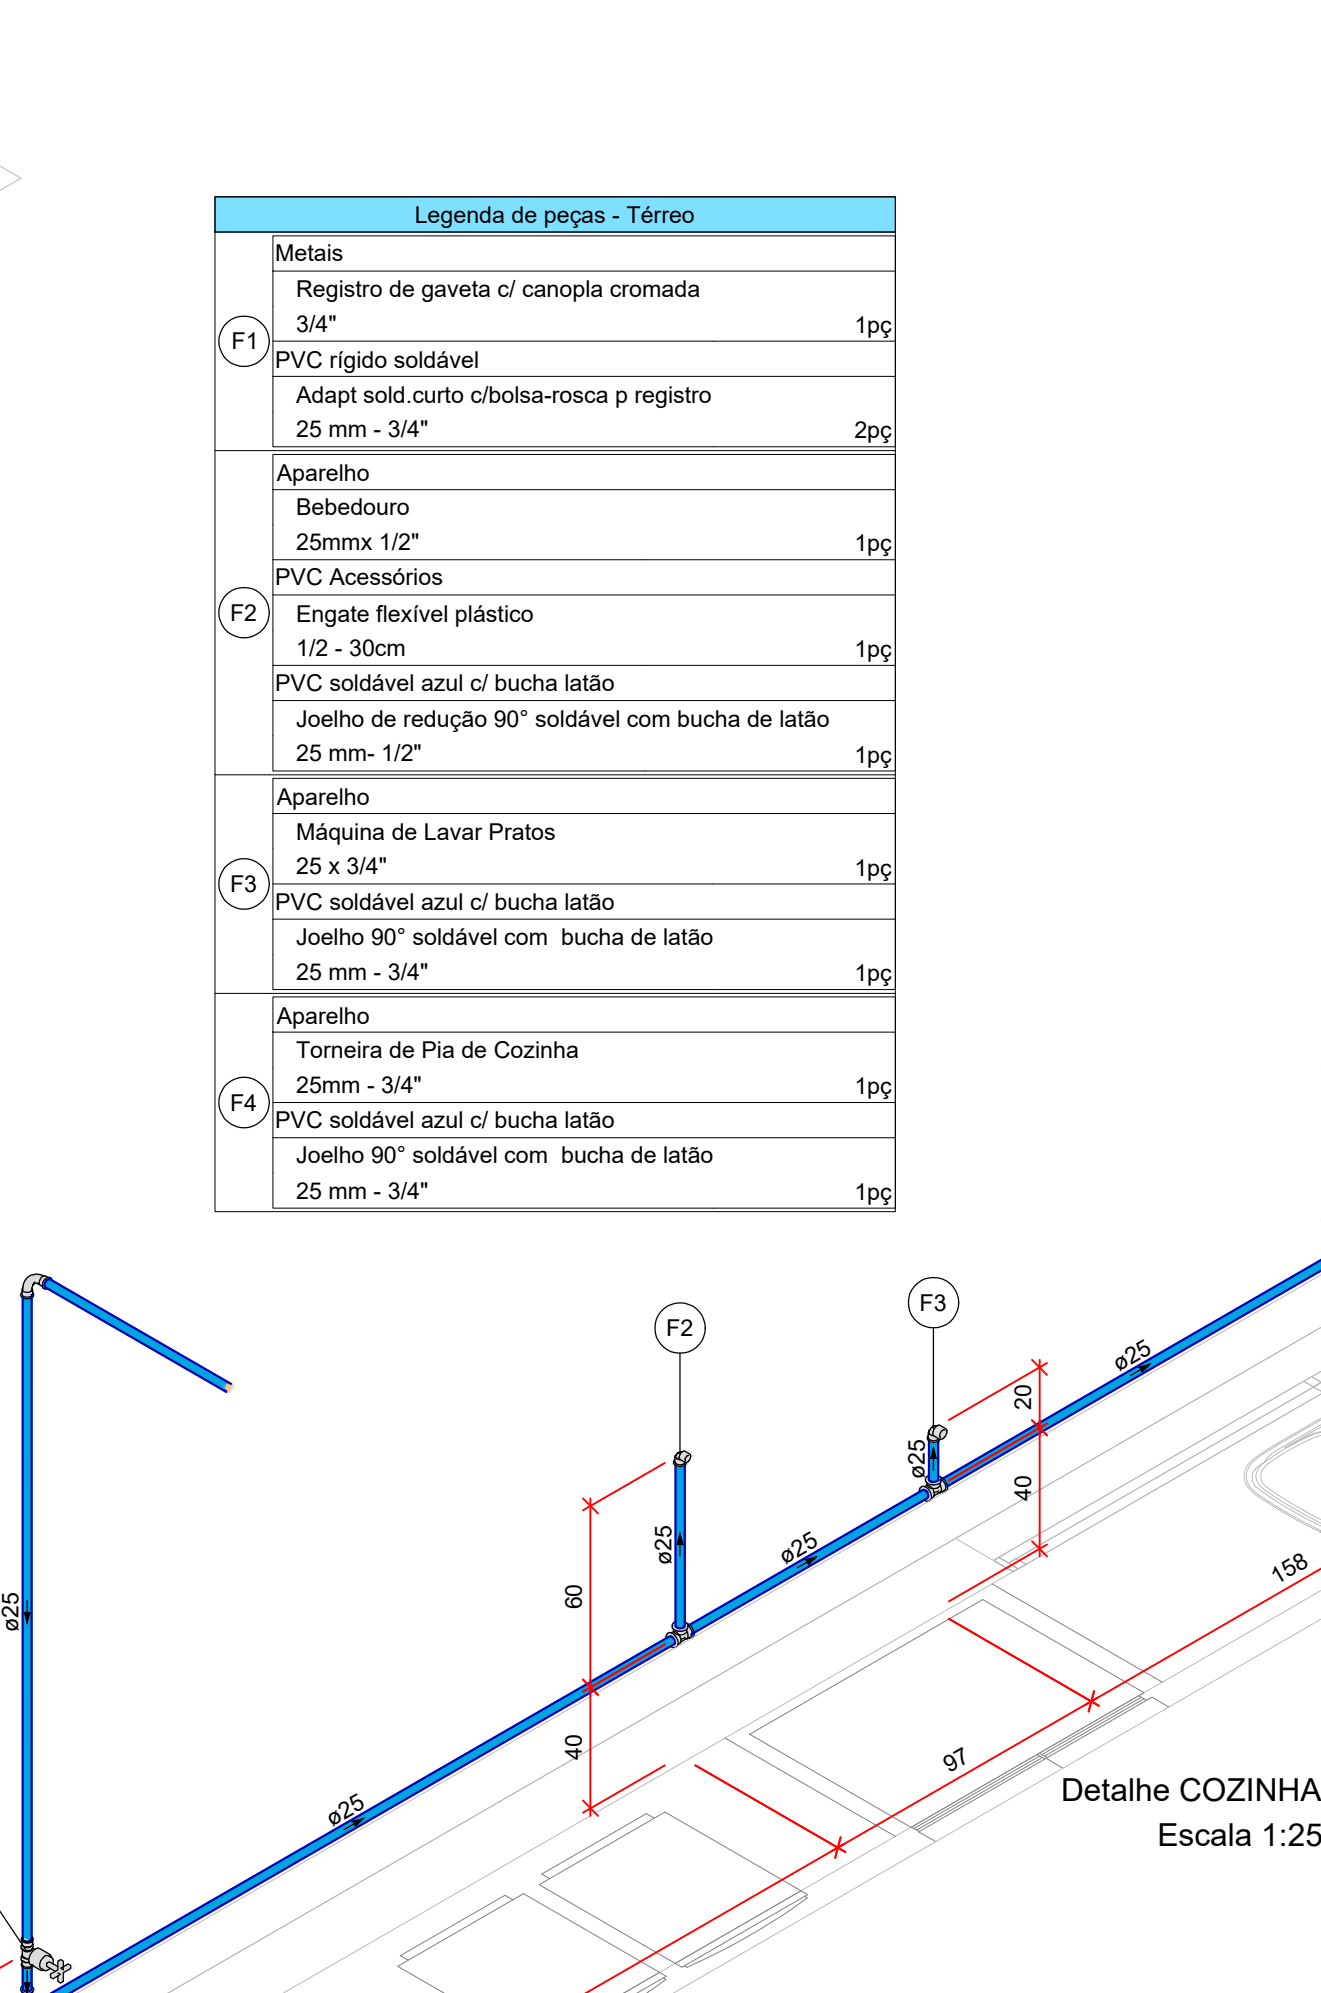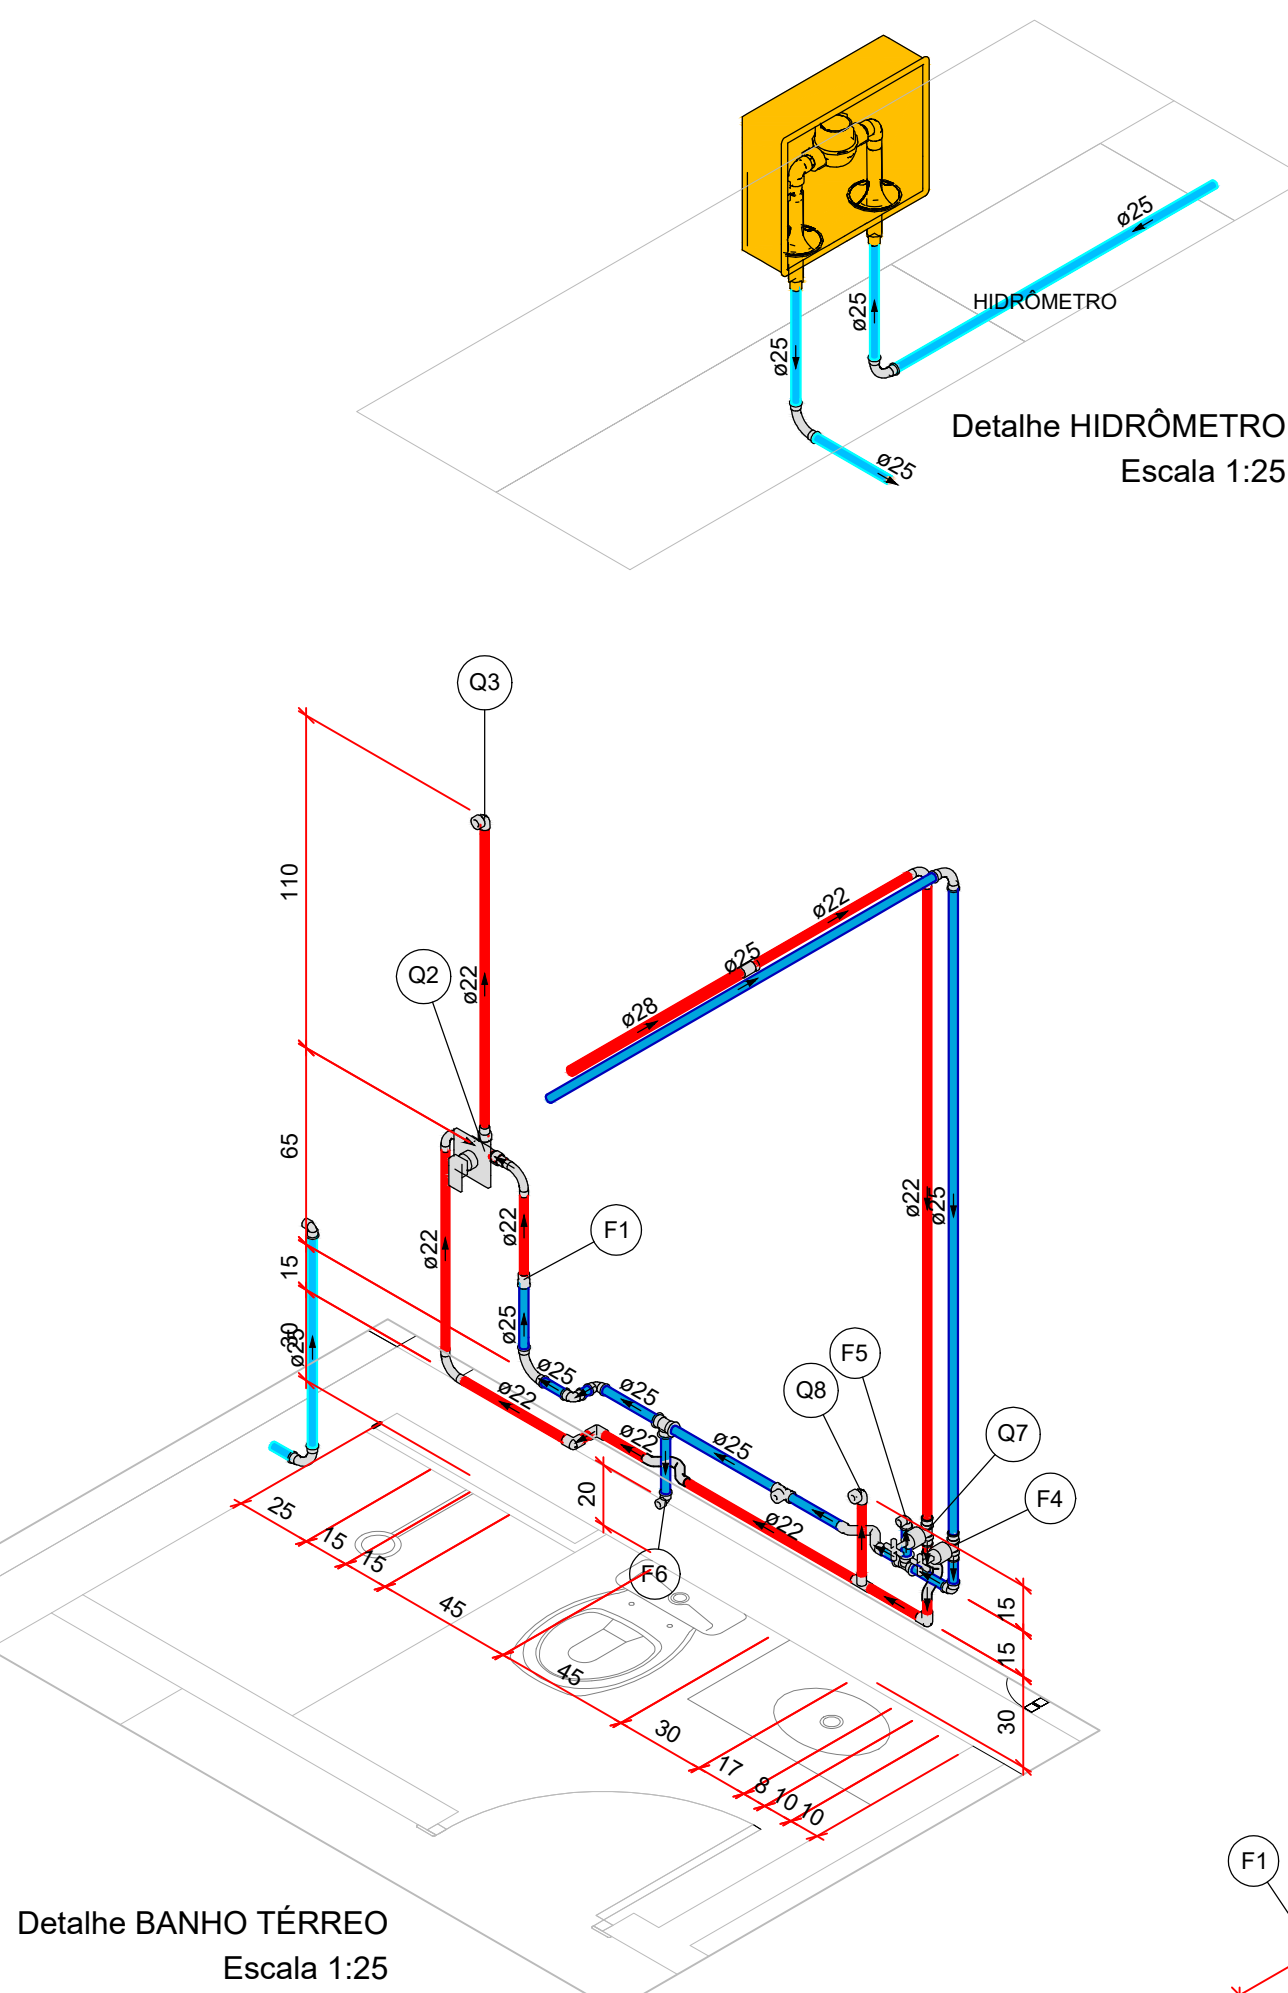

- O PROJETISTA NÃO SE RESPONSABILIZARÁ POR EVENTUAIS ALTERAÇÕES DESTE PROJETO DURANTE SUA EXECUÇÃO. QUALQUER MODIFICAÇÃO, O MESMO DEVERÁ SER CONTACTADO.
- ESTE PROJETO FOI BASEADO NO LAY OUT E INFORMAÇÕES FORNECIDAS PELO ARQUITETO OU PROPRIETÁRIO.
- OBIGATORIO A CONFERÊNCIA DE MEDIDAS E POSIÇÕES ANTES DA EXECUÇÃO.
- TODAS AS INTERFERÊNCIAS DEVEREÃO SER VERIFICADAS IN LOCO.
- OS PONTOS DE UTILIZAÇÃO FORAM DEFINIDOS PELO PROJETISTA, UMA VEZ QUE NÃO CONSTA EM PROJETO DE ARQUITETURA AS ALTURAS DOS MESMOS.
- A UTILIZAÇÃO OU NÃO DOS ITENS ESCOLHIDOS PARA A ELABORAÇÃO DA REDE DE ÁGUA QUENTE, FICA A CRITÉRIO DO DONO DA OBRA OU RESPONSÁVEL PELA EXECUÇÃO DA MESMA.
- FAZ-SE NECESSÁRIO, A CONTRATAÇÃO DE PROFISSIONAL OU EMPRESA ESPECIALIZADA PARA INSTALAÇÃO DO BOILER, A FIM DE GARANTIR A TOTAL SEGURANÇA DOS EQUIPAMENTOS, GARANTIA DE UMA BOM FUNCIONAMENTO E MINIMIZAÇÃO DE QUAISQUER PROBLEMAS QUE POSSAM EXISTIR CASO NÃO SEJA INSTALADO POR PROFISSIONAL / EMPRESA HABILITADO.
- TODOS OS PONTOS DE ESGOTO SANITÁRIO, TERÃO A ALTURA DE 40cm DE ALTURA A PARTIR DO PISO ACABADO, SALVA EXCESSÃO DE ONDE ESTIVER INFORMANDO A ALTURA DO PONTO.
- A DISTÂNCIA DO PONTO DO VASO SANITÁRIA EM RELAÇÃO A PAREDE, DEVERÁ SER OBSERVADA NO MANUAL DE INSTALAÇÃO DO MESMO.

REVISÕES			
REVISÃO	DATA	DESCRIÇÃO	RESPONSÁVEL
00	24/09/2026	EMIÇÃO INICIAL	ENG. THUAN
HABITAÇÃO UNIFAMILIAR			
ENDEREÇO: RUA CAMBUÍ, QUADRA 14 LOTE 9, RESIDENCIAL OPUS TERRA DA GRAMA, SENADOR CANEDO.			
PROPRIETÁRIO: URBANISMO 1 SENADOR CANEDO SPE LTDA Nº INSCRIÇÃO: 42.238.090/0001-01			
AUTOR DO PROJETO: ENG. THUAN SALES DE BARROS CREA: 14099-D/G/O			
RESPONSÁVEL TÉCNICO: _____			
DISCIPLINA: PROJETO HIDROSSANITÁRIO			
CONTEÚDO: - PLANTA ÁGUA FRIA PAV. TÉRREO - LEGENDAS - DETALHES - NOTAS - LISTA DE MATERIAIS			
DATA: SETEMBRO/2026		ESCALA: 1:25	ÁREA: 252,79 m²
RESPONSÁVEL: ENG. THUAN SALES		PRANCHA: 04/06	