




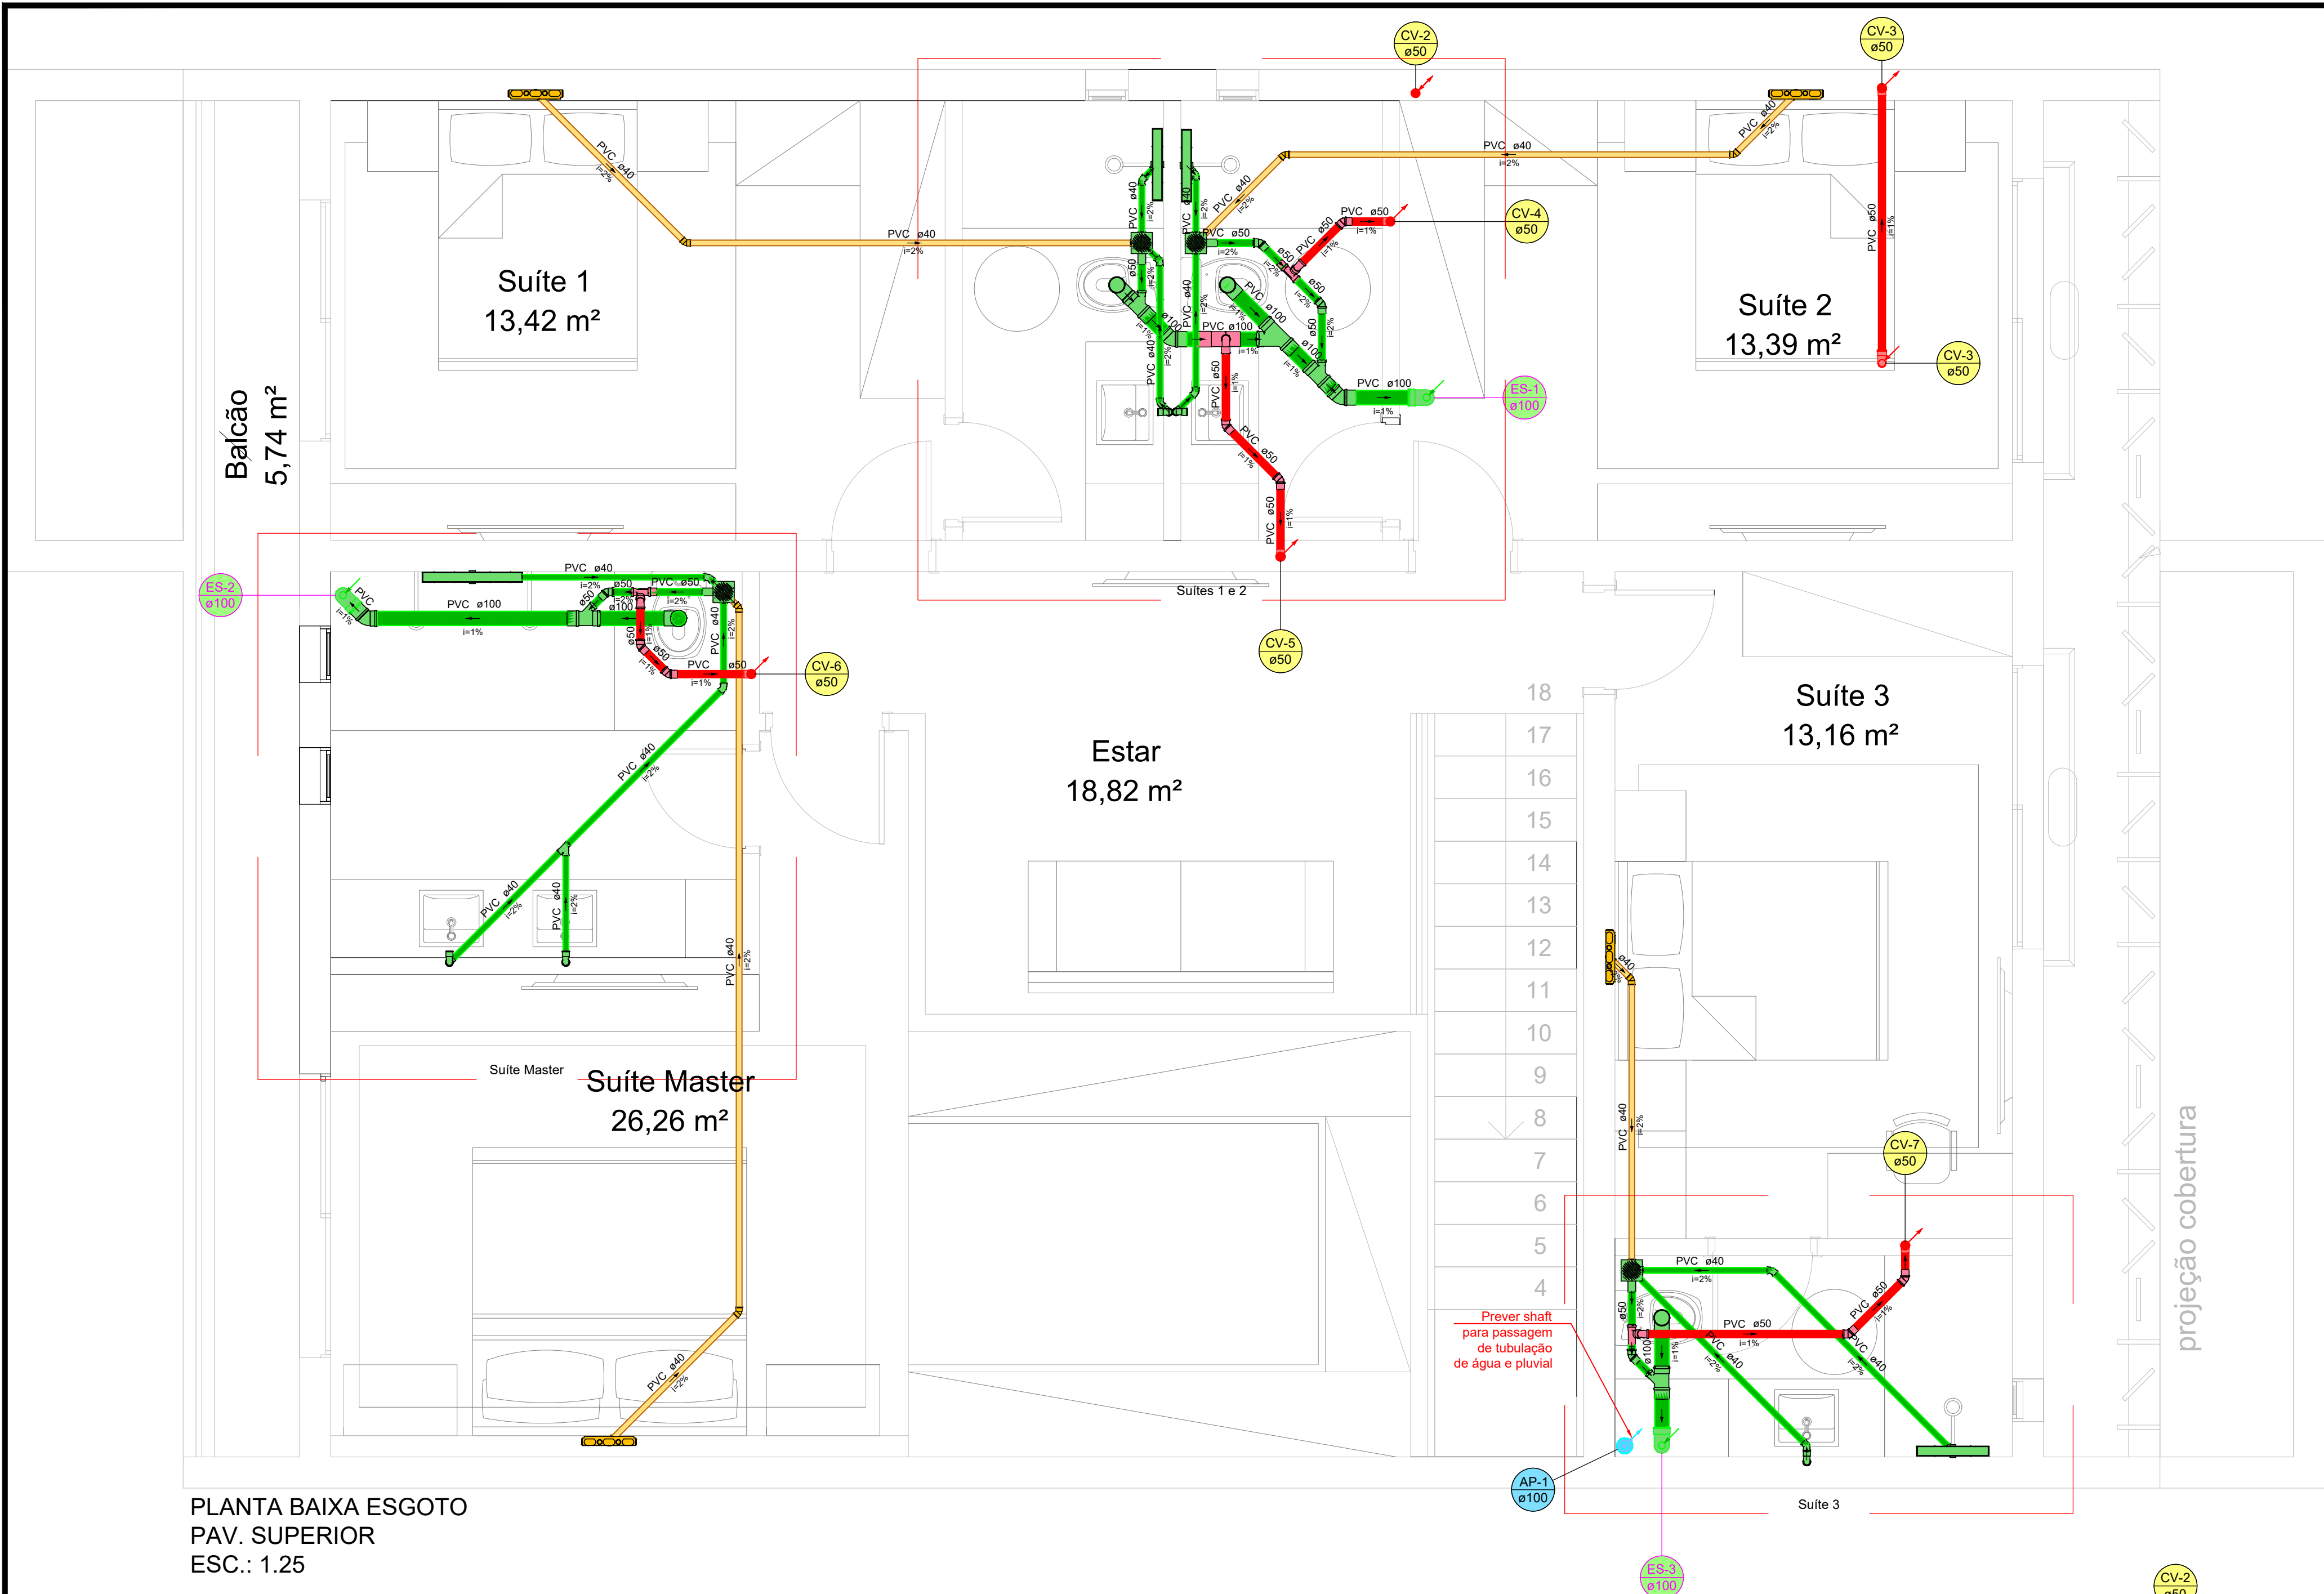


PLANTA BAIXA ESGOTO
PAV. SUPERIOR
ESC.: 1:25

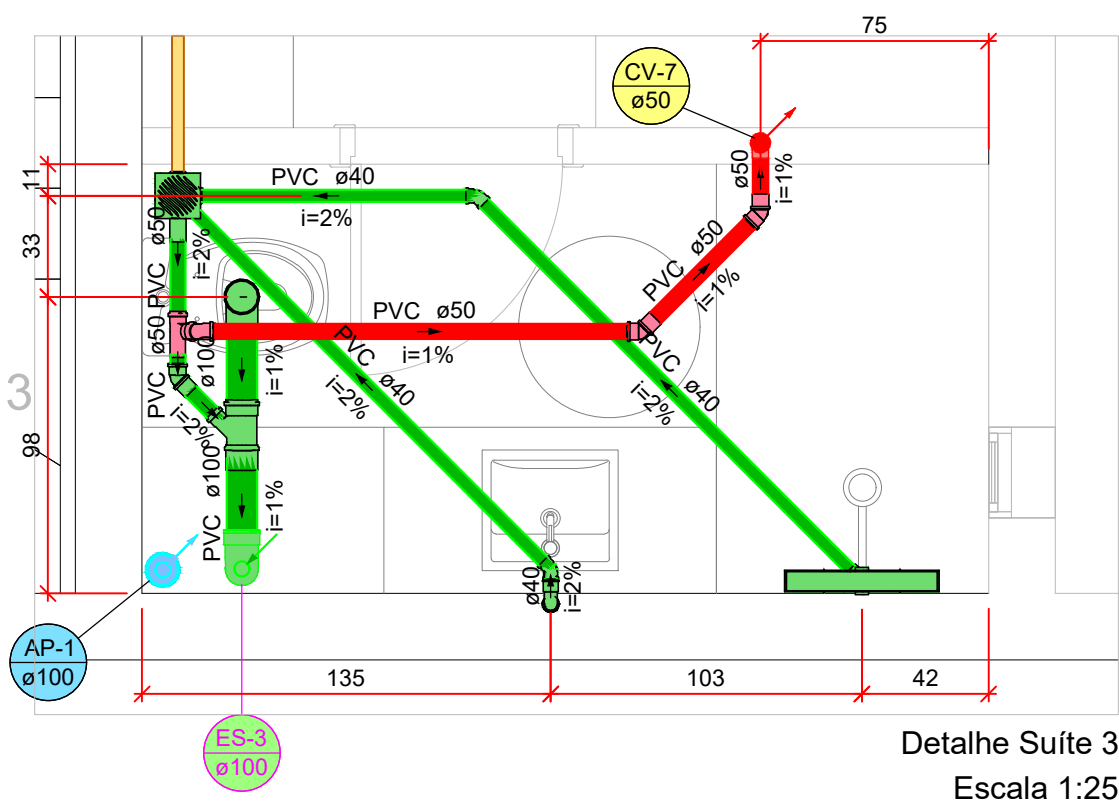

Detalhe Suite 3
Escala 1:25

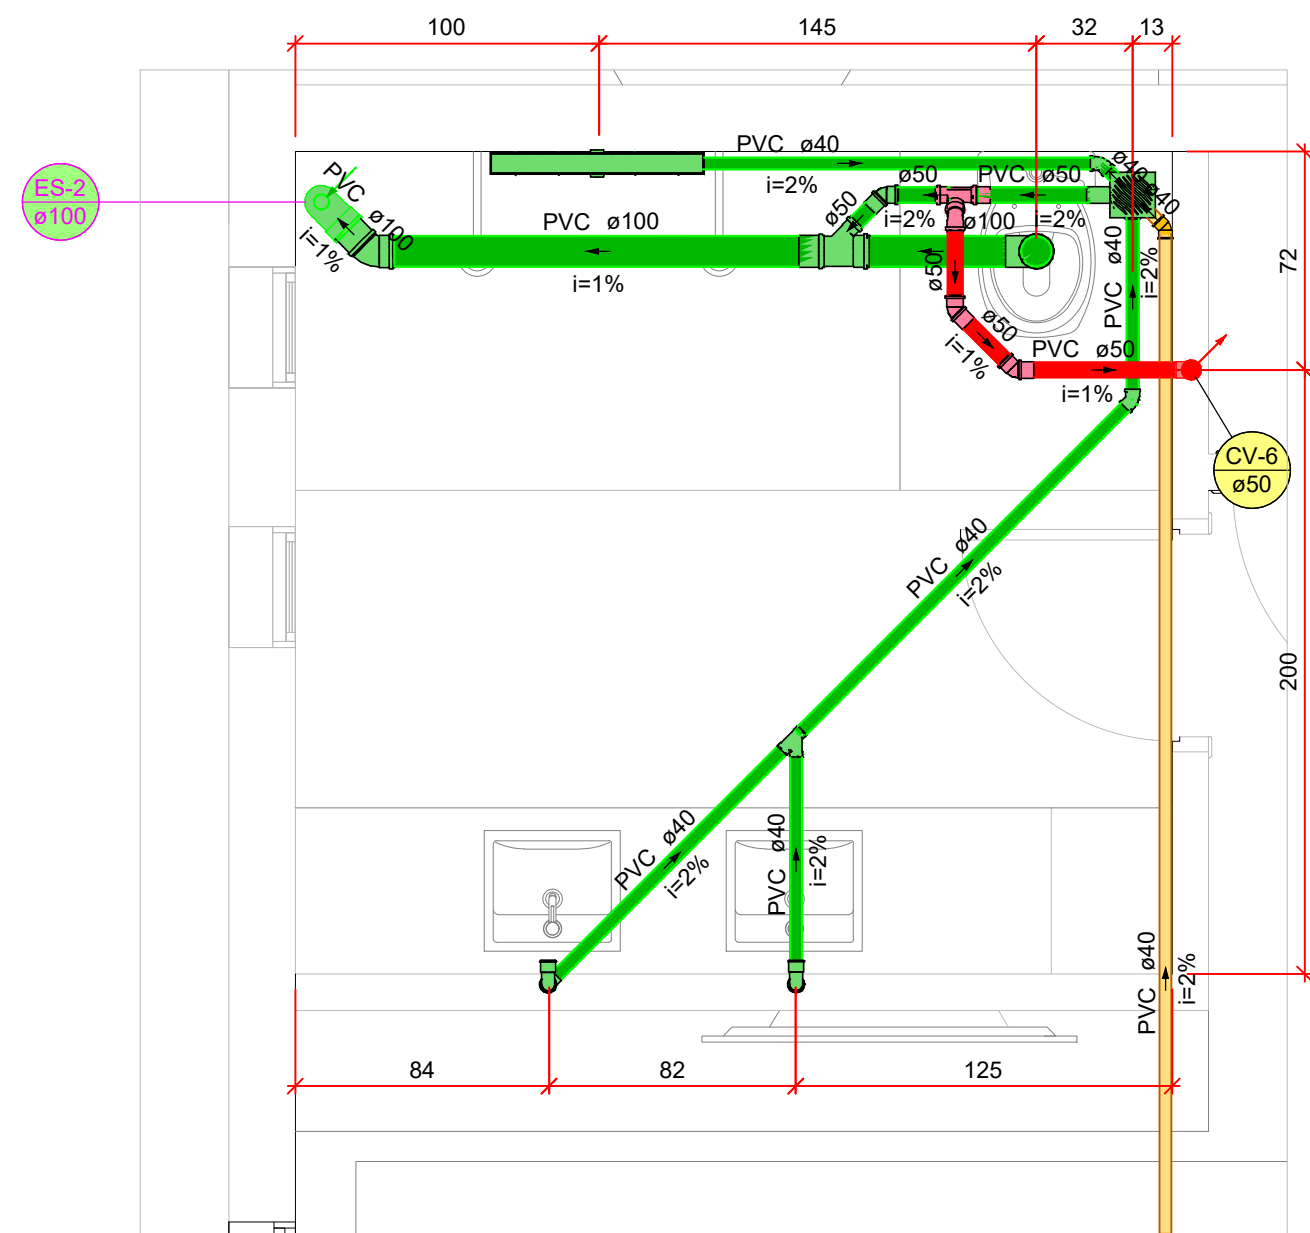

Detalhe Suite Master
Escala 1:25

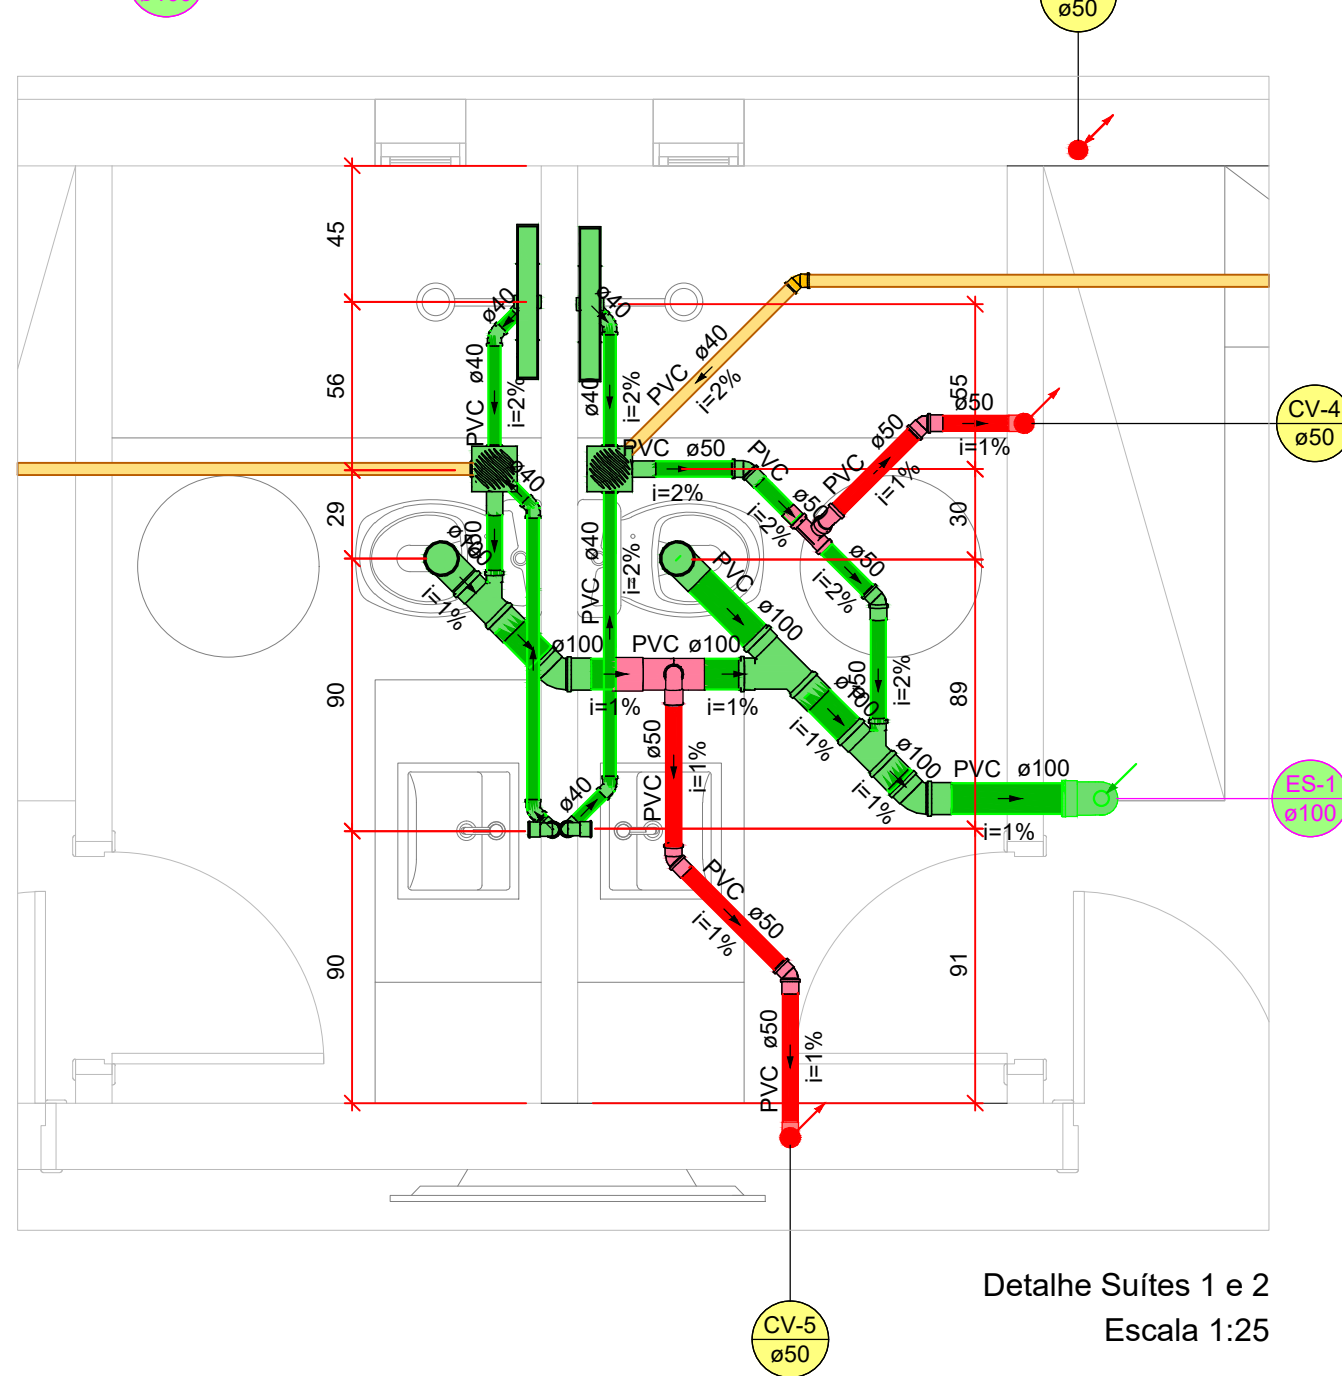

Detalhe Suites 1 e 2
Escala 1:25

Lista de materiais - Superior	
Domanaro - PVC esgoto série normal	
Anel de borracha série normal	
50 mm	10 pç
Joelho 45° curta PVC esgoto série normal	
50 mm	5 pç
Luva simples PVC esgoto série normal	
50 mm	5 pç
PVC Acessórios	
Caixa de espera para ar-condicionado	
39x21x6cm - saída 3/4"	4 pç
Caixa sifonada	
150x150x50	4 pç
Ralo linear c/ grelha	
50 cm	3 pç
70 cm	1 pç
Sifão de copo p/ pia e lavatório	
1" - 1,1/2"	5 pç
Válvula p/ lavatório e tanque	
1"	5 pç
PVC Esgoto	
Anel de Vedação	
50 mm	9 pç
Anel de borracha	
100mm - 4"	21 pç
50mm - 2"	23 pç
Curva 90 curta	
100 mm	7 pç
40 mm	9 pç
50 mm	6 pç
Joelho 45	
100 mm	3 pç
40 mm	9 pç
50 mm	9 pç
Joelho 90	
50 mm	1 pç
Joelho 90 c/anel p/ esgoto secundário	
40 mm - 1.1/2"	5 pç
Junção simples	
100 mm - 50 mm	4 pç
100 mm - 100 mm	1 pç
40 mm x 40 mm	1 pç
Luva	
40 mm	23 pç
Luva simples	
100 mm	18 pç
50 mm	14 pç
Tubo PVC ponta-bolsa c/ virola	
50 mm - 2"	10.56 m
Tubo rígido c/ ponta lisa	
100 mm - 4"	16.26 m
40 mm	17.56 m
50 mm - 2"	3.12 m
Tê sanitário	
100 mm - 50 mm	1 pç
50 mm - 50 mm	3 pç
Vedação p/ saída de vaso sanitário	
100 mm	4 pç
PVC misto soldável	
Luva soldável c/ rosca	
25 mm - 3/4"	4 pç
PVC rígido soldável	
Bucha de redução sold. longa	
40 mm - 25 mm	4 pç
Joelho 45 soldável	
40 mm	6 pç
Joelho 90° soldável	
25 mm	4 pç
40 mm	4 pç
Luva soldável	
40 mm	4 pç
Tubos	
25 mm	19.2 m
40 mm	20.17 m

Legenda - Superior	
	Caixa Sifonada
	Curva 90 curta- coluna
	Curva 90 curta- coluna bolsa
	Curva 90 curta- desce
	Joelho 45
	Junção simples
	Lavatório Residencial com sifão
	Luva simples- coluna
Ralo linear c/ grelha	
	Ramais de Ventilação
	Vaso Sanitário c/ curva 90°

Legenda de condutos - Superior	
	Esgoto
	Esgoto (Dreno ar condicionado)
	Pluvial
	Ventilação

NOTAS

- O PROJETISTA NÃO SE RESPONSABILIZARÁ POR EVENTUAIS ALTERAÇÕES DESTES PROJETO DURANTE SUA EXECUÇÃO. QUALQUER MODIFICAÇÃO, O MESMO DEVERÁ SER CONTACTADO;
- ESTE PROJETO FOI BASEADO NO LAY OUT E INFORMAÇÕES FORNECIDAS PELO ARQUITETO OU PROPRIETÁRIO;
- OBRIGATÓRIO A CONFERÊNCIA DE MEDIDAS E POSIÇÕES **ANTES** DA EXECUÇÃO;
- TODAS AS INTERFERÊNCIAS DEVERÃO SER VERIFICADAS IN LOCO;**
- OS PONTOS DE UTILIZAÇÃO FORAM DEFINIDOS PELO PROJETISTA, UMA VEZ QUE NÃO CONSTA EM PROJETO DE ARQUITETURA AS ALTURAS DOS MESMOS;
- A UTILIZAÇÃO OU NÃO DOS ITENS ESCOLHIDOS PARA A ELABORAÇÃO DA REDE DE ÁGUA QUENTE, FICA A CRITÉRIO DO DONO DA OBRA OU RESPONSÁVEL PELA EXECUÇÃO DA MESMA;
- FAZ-SE NECESSÁRIO, A CONTRATAÇÃO DE PROFISSIONAL OU EMPRESA ESPECIALIZADA PARA INSTALAÇÃO DO BOILER, A FIM DE GARANTIR A TOTAL SEGURANÇA DOS EQUIPAMENTOS, GARANTIA DE UMA BOM FUNCIONAMENTO E MINIMIZAÇÃO DE QUAISQUER PROBLEMAS QUE POSSAM EXISTIR CASO NÃO SEJA INSTALADO POR PROFISSIONAL / EMPRESA HABILITADO;
- TODOS OS PONTOS DE ESGOTO SANITÁRIO, TERÃO A ALTURA DE 40cm DE ALTURA A PARTIR DO PISO ACABADO, SALVA EXCESSÃO DE ONDE ESTIVER INFORMANDO A ALTURA DO PONTO;
- A DISTÂNCIA DO PONTO DO VASO SANITÁRIO EM RELAÇÃO A PAREDE, DEVERÁ SER OBSERVADA NO MANUAL DE INSTALAÇÃO DO MESMO.

REVISÕES			
REVISÃO	DATA	DESCRIÇÃO	RESPONSÁVEL
00	24/09/2026	EMIÇÃO INICIAL	ENG. THUAN

HABITAÇÃO UNIFAMILIAR

ENDEREÇO RUA CAMBUÍ, QUADRA 14 LOTE 9, RESIDENCIAL OPUS TERRA DA GRAMA, SENADOR CANEDO.

PROPRIETÁRIO
UBANISMO 1 SENADOR CANEDO SPE LTDA
Nº INSCRIÇÃO: 42.238.090/0001-01

AUTOR DO PROJETO
ENG. THUAN SALES DE BARROS
CREA: 14099-D/GO

RESPONSÁVEL TÉCNICO

MW MIDWEST
ENGENHARIA
Rua 22, N° 876 Setor Oeste - Goiânia - GO
Fone: 62 99161-6571
Email: engenheria.midwest@gmail.com

R00

DISCIPLINA PROJETO HIDROSSANITÁRIO

CONTEÚDO	DATA: SETEMBRO/2026	PRANCHA
- PLANTA ESGOTO PAV. SUPERIOR - LEGENDAS - DETALHES - NOTAS - LISTA DE MATERIAIS	ESCALA: 1:25 ÁREA: 252,79 m² RESPONSÁVEL: ENG. THUAN SALES	02/08