


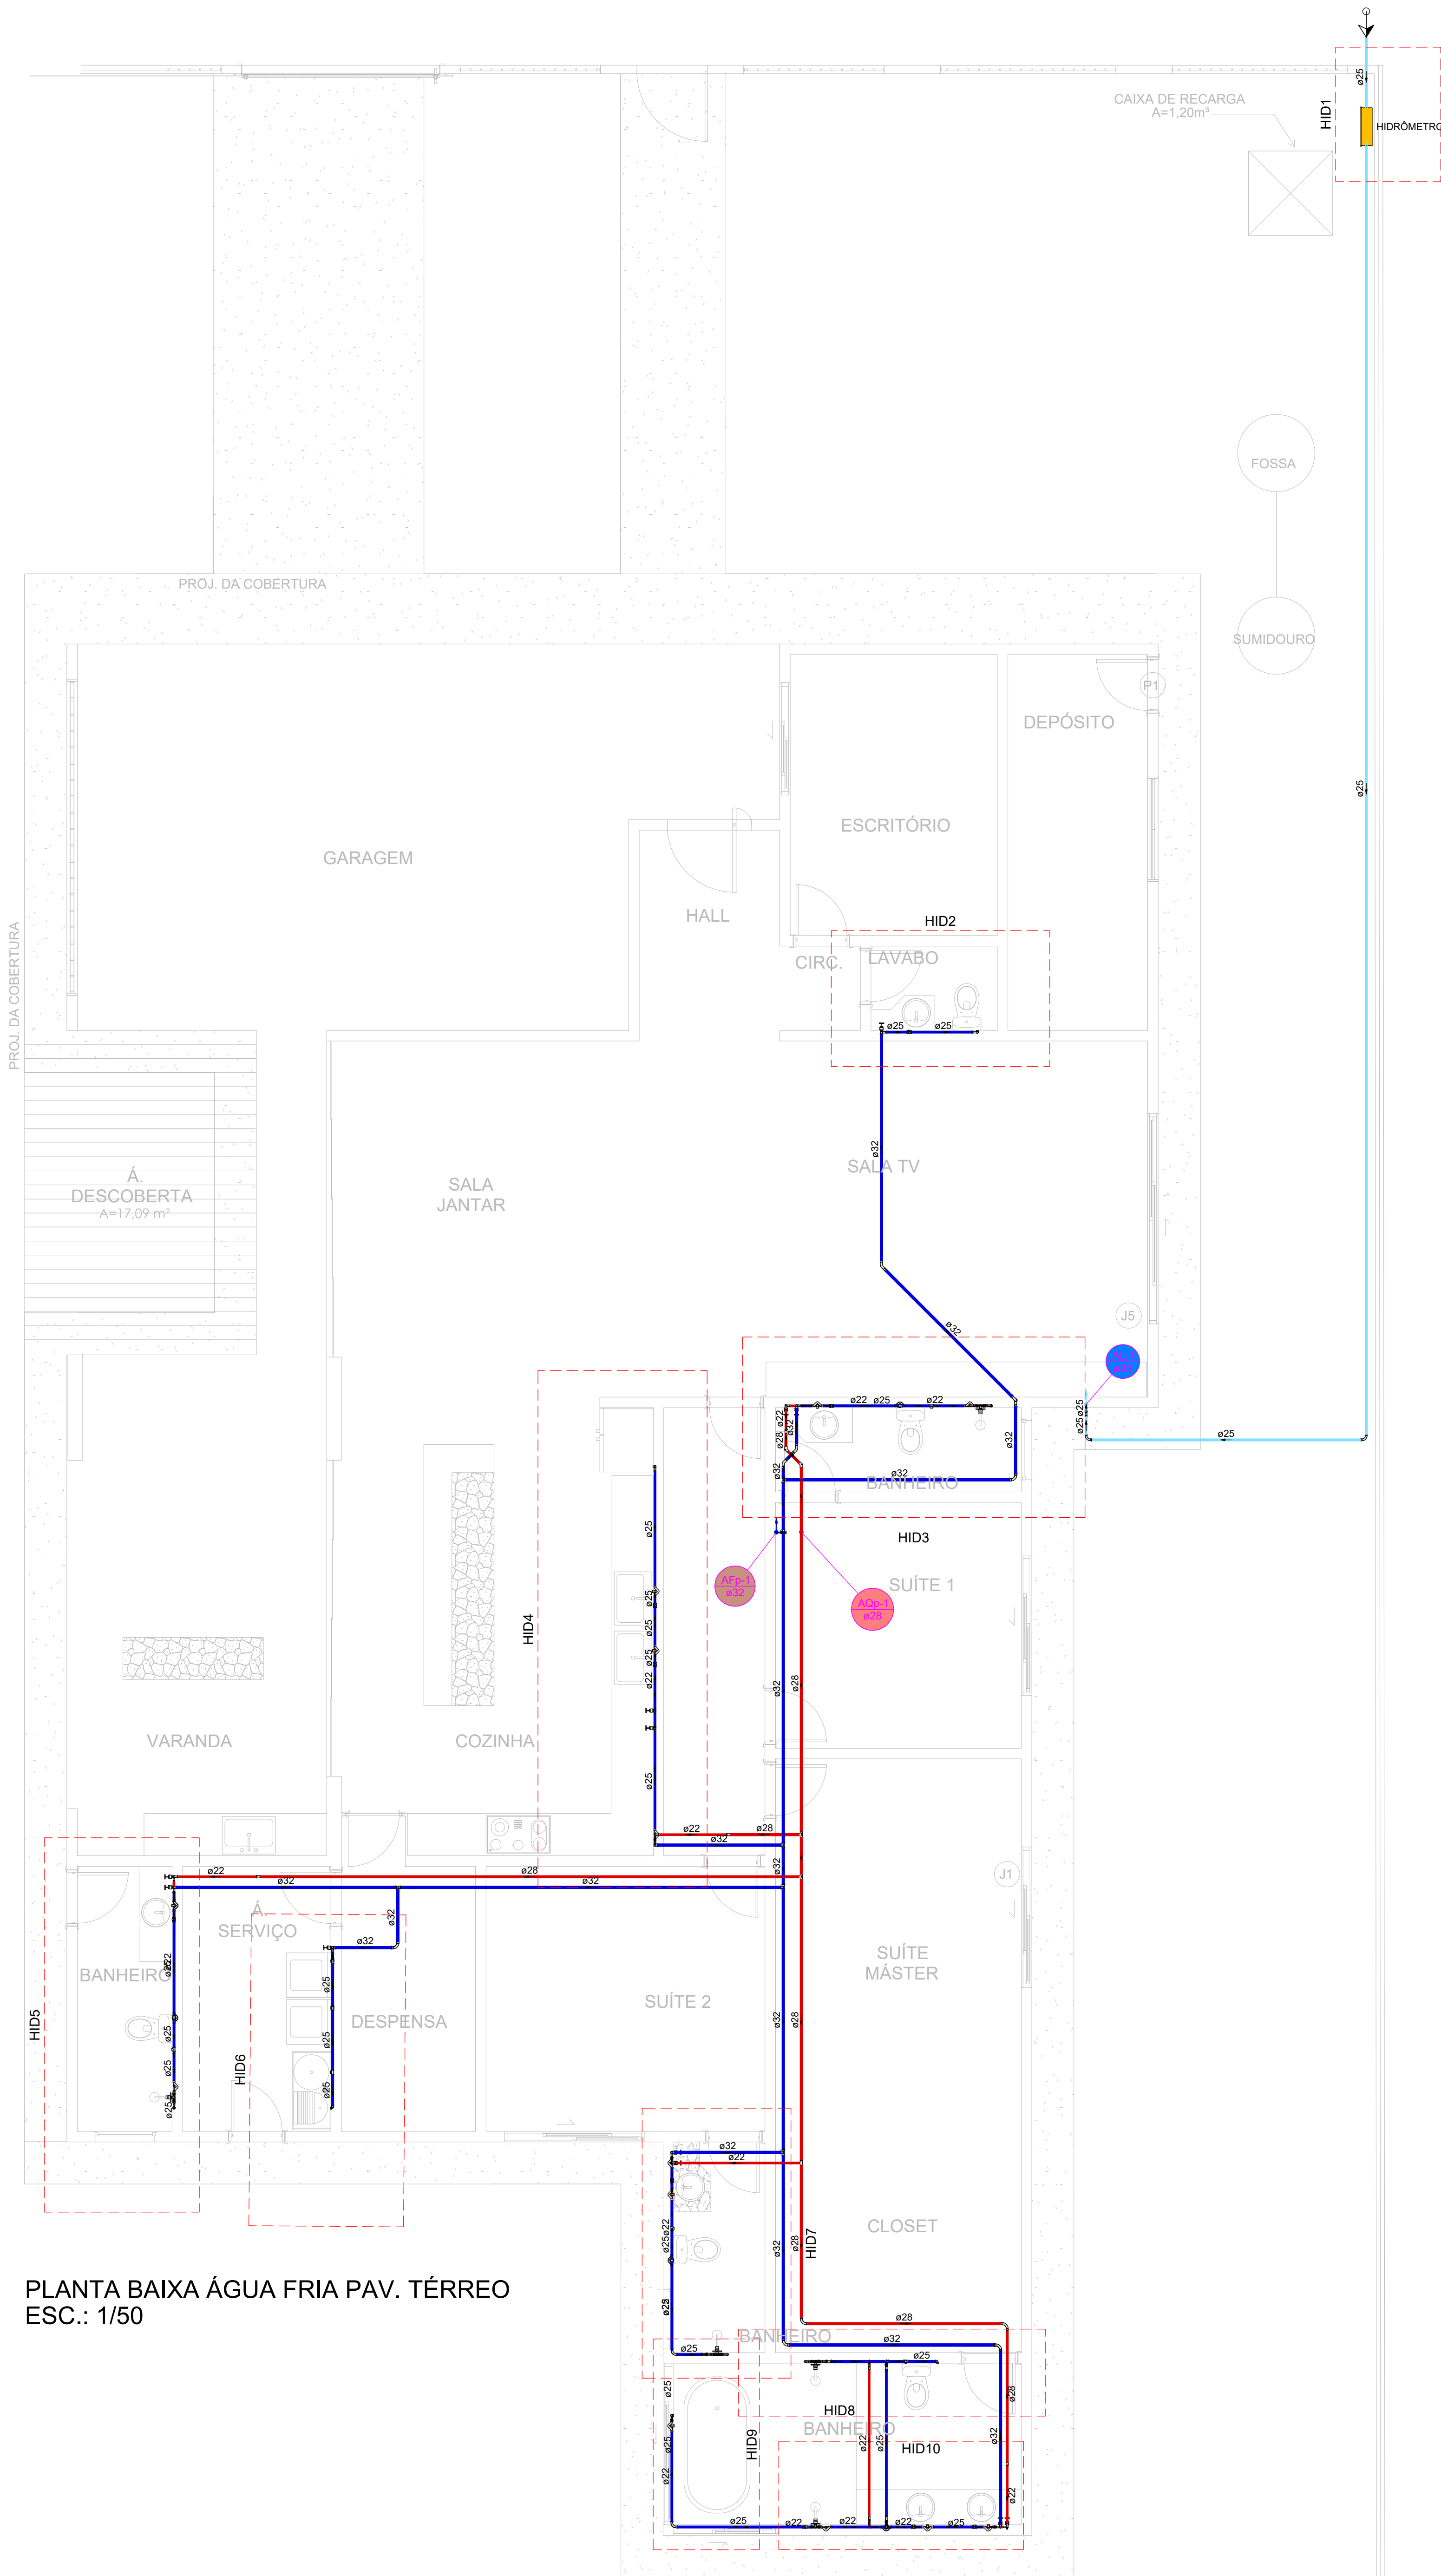

PLANTA BAIXA ÁGUA FRIA PAV. TÉRREO
ESC.: 1/50


Lista de materiais - Térreo		
Alimentação		
Hidrômetro		
Caixa Hidrômetro	1	pc
Kit de hidrômetro cavalete 3/4"	1	pc
Metais		
Registro de esfera 3/4"	1	pc
PVC misto soldável		
Colar de tomada em PVC 3/4"	1	pc
Joelho 90 soldável c/ rosca 25 mm - 3/4"	1	pc
PVC rígido soldável		
Adapt sold curto c/bolsa-rosca p registro 25 mm - 3/4"	1	pc
Curva 90 soldável 25 mm	5	pc
Joelho 45 soldável 25 mm	2	pc
Tubos 25 mm	24,89	m

Água fria		
Aparelho		
Banheira 25mm x 1/2"	1	pc
Ducha higiênica 25mm x 1/2"	4	pc
Máquina de Lavar Roupas 25mm x 3/4"	2	pc
Torneira de Pia de Cozinha 25 mm - 1/2"	2	pc
Torneira de Tanque de Lavar 25mmx 3/4"	2	pc
Torneira de lavatório 25 mm - 1/2"	6	pc
Vaso Sanitário c/ cx. acoplada 1/2"	5	pc
CPVC Aquatherm		
Luva de Transição x Soldável 22 x 25 mm	5	pc
Metais		
Bica de banheira 1/2"	1	pc
Registro de gaveta c/ canopla cromada 3/4"	7	pc
PVC Acessórios		
Engate flexível cobre cromado com canopla 1/2 - 30cm	5	pc
Engate flexível plástico 1/2 - 30cm	6	pc
PVC rígido soldável		
Adapt sold curto c/bolsa-rosca p registro 25 mm - 3/4"	14	pc
Curva 45 soldável 32 mm	3	pc
Curva 90 soldável 25 mm	19	pc
Curva de transição 32 mm	7	pc
Joelho 45 soldável 25 mm	12	pc
Joelho de redução 90 soldável 32 mm - 25 mm	4	pc
Tubos 25 mm	49,42	m
32 mm	42,99	m
T6 90 soldável 25 mm	17	pc
32 mm	6	pc
PVC soldável azul c/ bucha latão		
Joelho 90° soldável com bucha de latão 25 mm - 3/4"	3	pc
Joelho de redução 90° soldável com bucha de latão 25 mm - 1/2"	16	pc
T6 red 90 sold c/ bucha latão B central 25 mm - 1/2"	3	pc
T6 sold c/ bucha latão bolsa central 25 mm - 3/4"	1	pc


Água quente		
Aparelho		
Banheira 22mm x 1/2"	1	pc
Chuveiro 22mm x 3/4"	5	pc
CPVC Aquatherm		
Bucha de redução 28 x 22	4	pc
Conector 22 x 3/4"	10	pc
Curva 90 22 mm	30	pc
28 mm	2	pc
Curva de transição 22 mm	4	pc
Joelho 45 22 mm	4	pc
Joelho 90° de transição 22 x 1/2"	2	pc
Luva 22 x 3/4"	8	pc
28 mm	5	pc
Tubo CPVC 3 Mts 22 mm	53,82	m
28 mm	26,43	m
T6 90 22 mm	8	pc
28 mm	3	pc
T6 de Redução 28 x 22 mm	1	pc
Metais		
Bica de banheira 1/2"	1	pc
Registro de gaveta c/ canopla cromada 3/4"	5	pc
Registro monocomando para chuveiro 3/4"	5	pc
PVC Acessórios		
Engate flexível cobre cromado com canopla 1/2 - 30cm	5	pc
PVC rígido soldável		
Curva de transição 25 mm	1	pc

Legenda - Térreo	
	Alimentador Predial
	Curva de transição
	Registro de gaveta c/canopla cromada c/ CPVC
	Registro de gaveta c/canopla cromada c/PVC soldável
	Registro monocomando

Legenda de condutos - Térreo	
	Água fria
	Água quente
	Alimentação

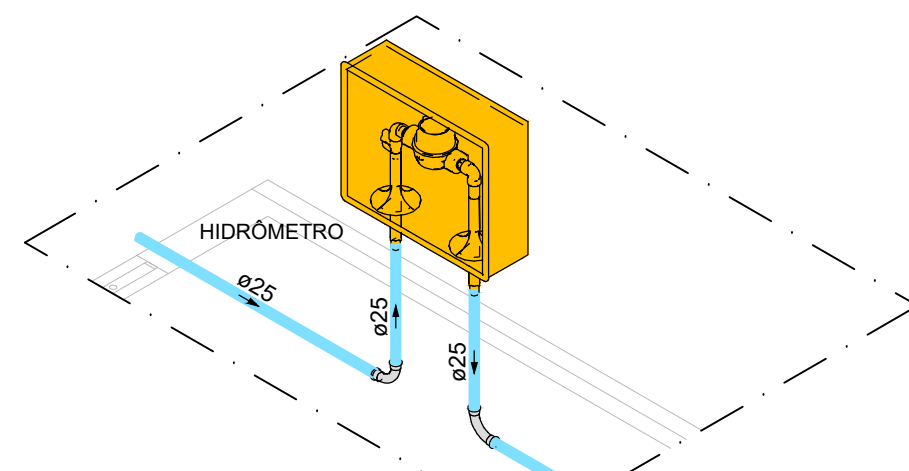


Detalhe HID1
Escala 1:25

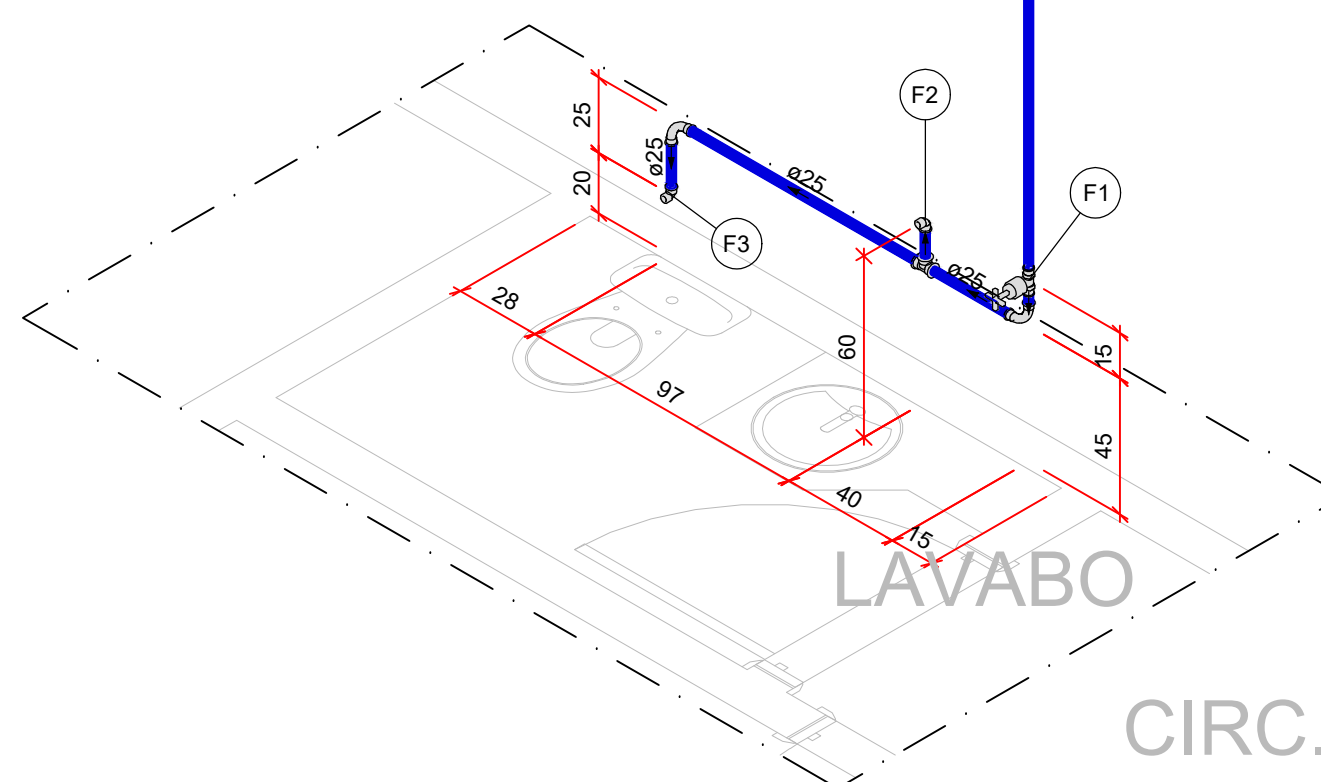


Detalhe HID2
Escala 1:25

Legenda de peças - Térreo	
F1	Aparelho
	Torneira de lavatório 25 mm - 1/2"
	PVC Acessórios
	Engate flexível plástico 1/2 - 30cm
F2	PVC soldável azul c/ bucha latão
	Joelho de redução 90° soldável com bucha de latão 25 mm - 1/2"
F3	PVC rígido soldável
	Curva de transição 25 mm
F4	Metais
	Registro de gaveta c/ canopla cromada 3/4"
F5	PVC rígido soldável
	Adapt sold curto c/bolsa-rosca p registro 25 mm - 3/4"
F6	Aparelho
	Vaso Sanitário c/ cx. acoplada 1/2"
F7	PVC Acessórios
	Engate flexível cobre cromado com canopla 1/2 - 30cm
F8	PVC soldável azul c/ bucha latão
	Joelho de redução 90° soldável com bucha de latão 25 mm - 1/2"
Q1	CPVC Aquatherm
	Joelho 90° de transição 22 x 1/2"
Q2	PVC Acessórios
	Engate flexível cobre cromado com canopla 1/2 - 30cm
Q3	CPVC Aquatherm
	Curva de transição 22 mm
Q4	Metais
	Registro monocomando para chuveiro 3/4"
Q5	Aparelho
	Chuveiro 22mm x 3/4"
Q6	CPVC Aquatherm
	Joelho 90° de transição 22 x 3/4"
Q7	CPVC Aquatherm
	Conector 22 x 3/4"
Q8	Metais
	Registro de gaveta c/ canopla cromada 3/4"

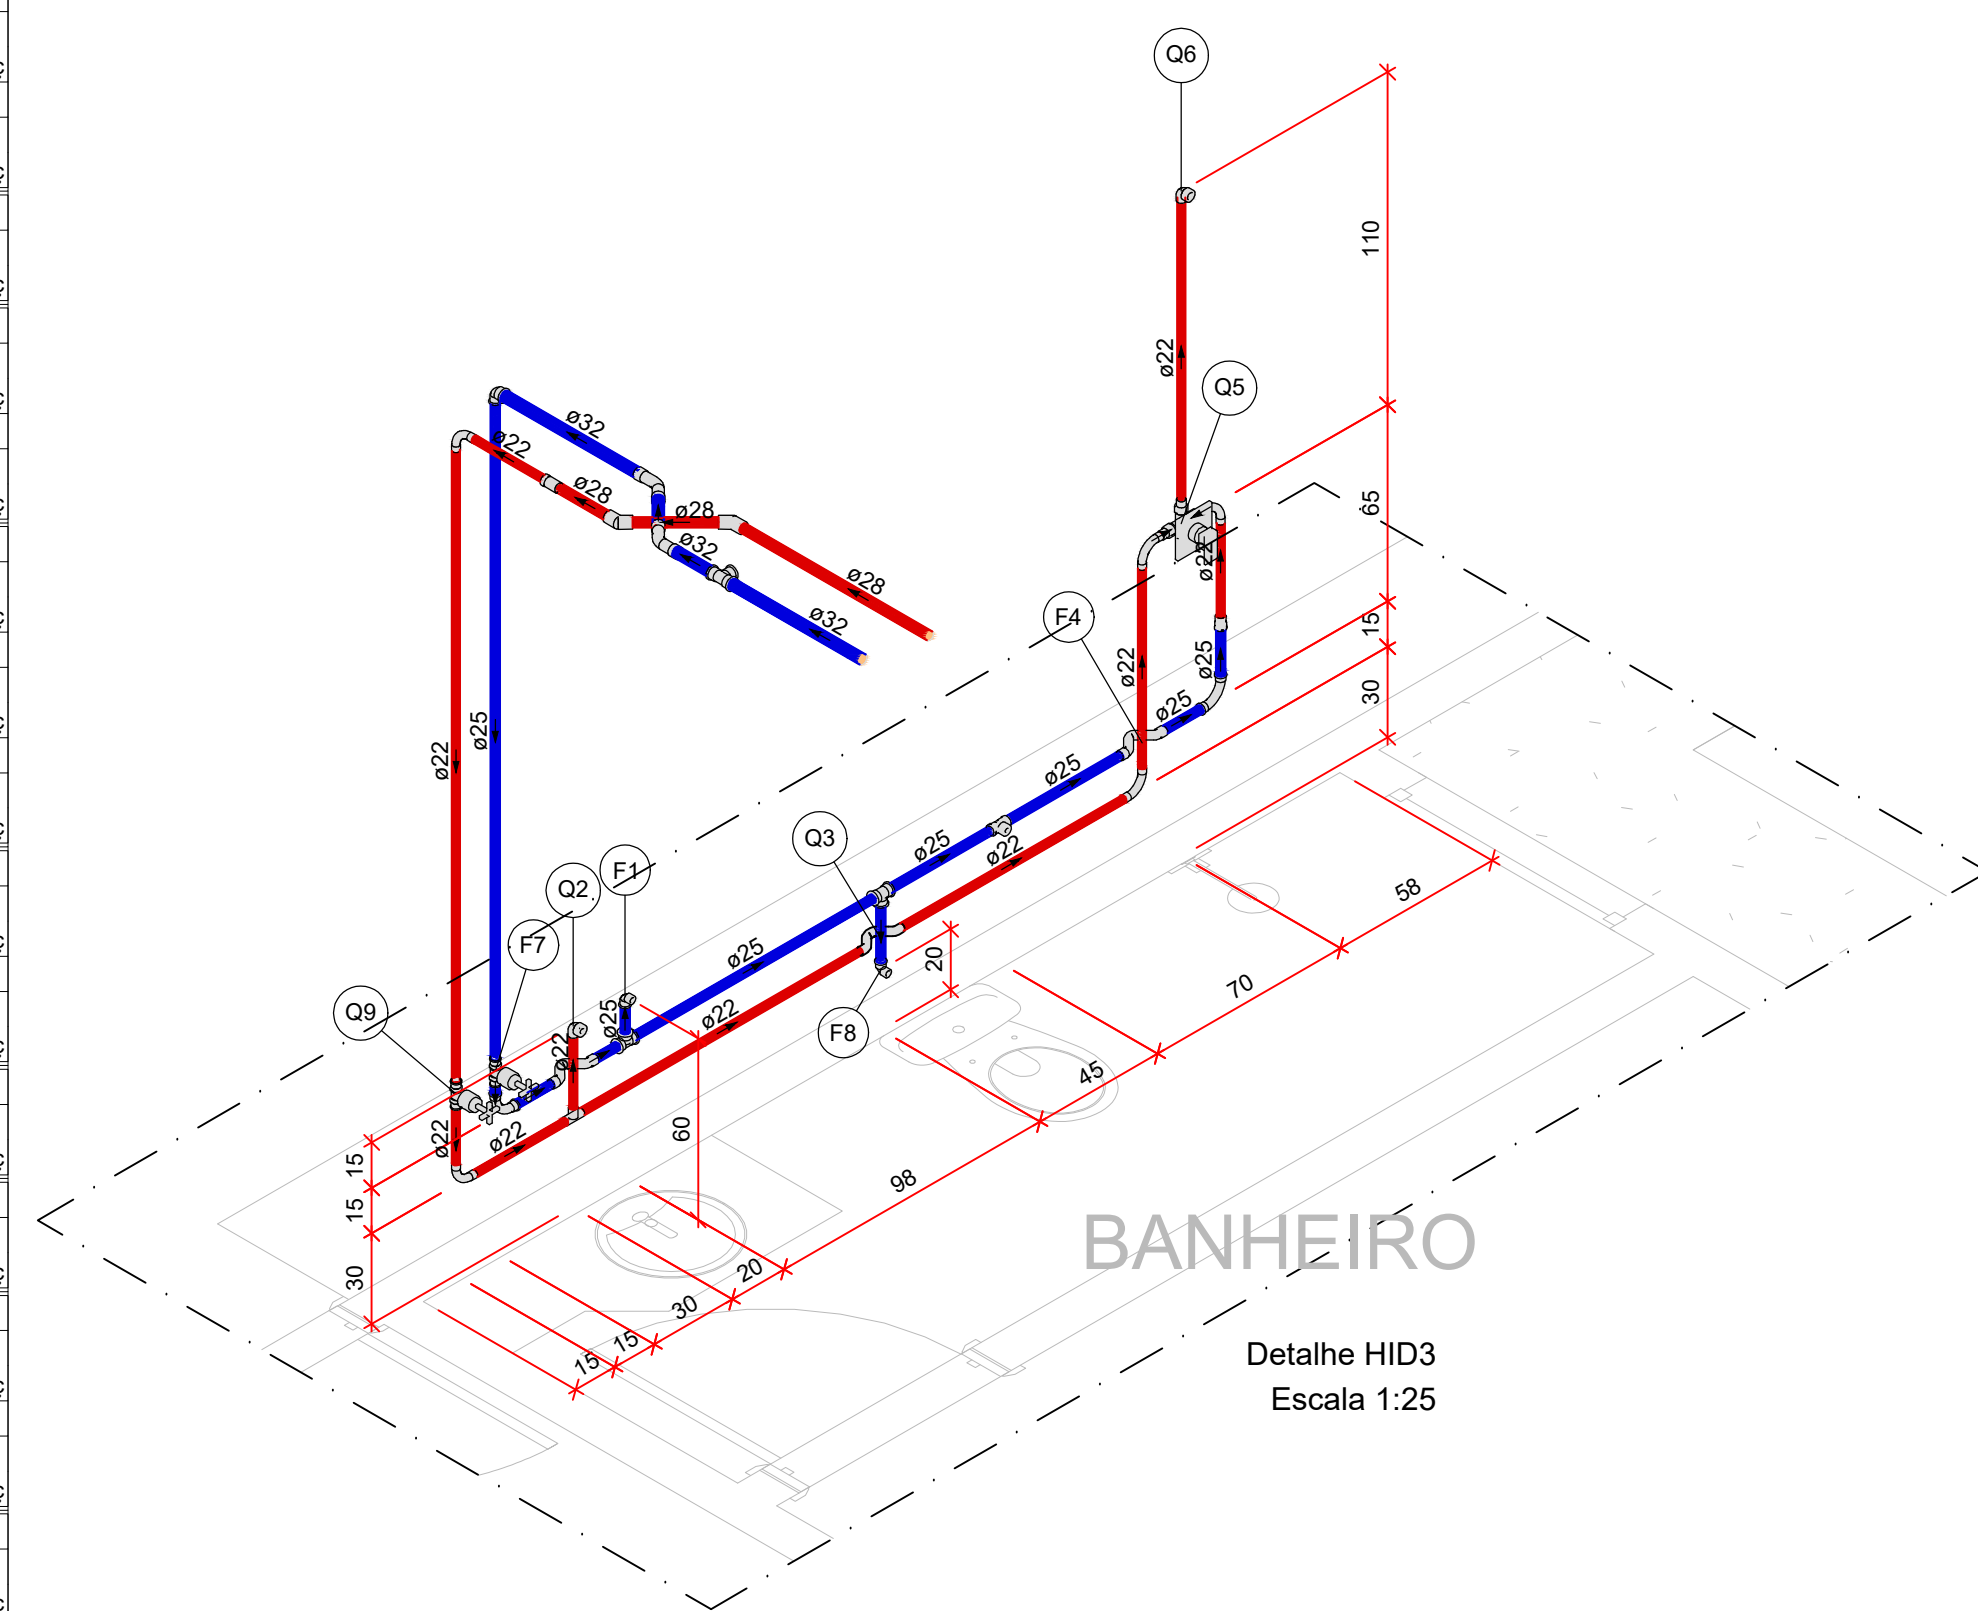

Detalhe HID3
Escala 1:25

Legenda de peças - Térreo	
F1	PVC soldável azul c/ bucha latão
	Joelho de redução 90° soldável com bucha de latão 25 mm - 1/2"
F3	Aparelho
	Torneira de Pia de Cozinha 25 mm - 1/2"
F5	PVC soldável azul c/ bucha latão
	Joelho de redução 90° soldável com bucha de latão 25 mm - 1/2"
F6	Metais
	Registro de gaveta c/ canopla cromada 3/4"
F8	PVC rígido soldável
	Adapt sold curto c/bolsa-rosca p registro 25 mm - 3/4"
Q2	CPVC Aquatherm
	Joelho 90° de transição 22 x 1/2"
Q3	CPVC Aquatherm
	Conector 22 x 3/4"
Q4	Metais
	Registro de gaveta c/ canopla cromada 3/4"

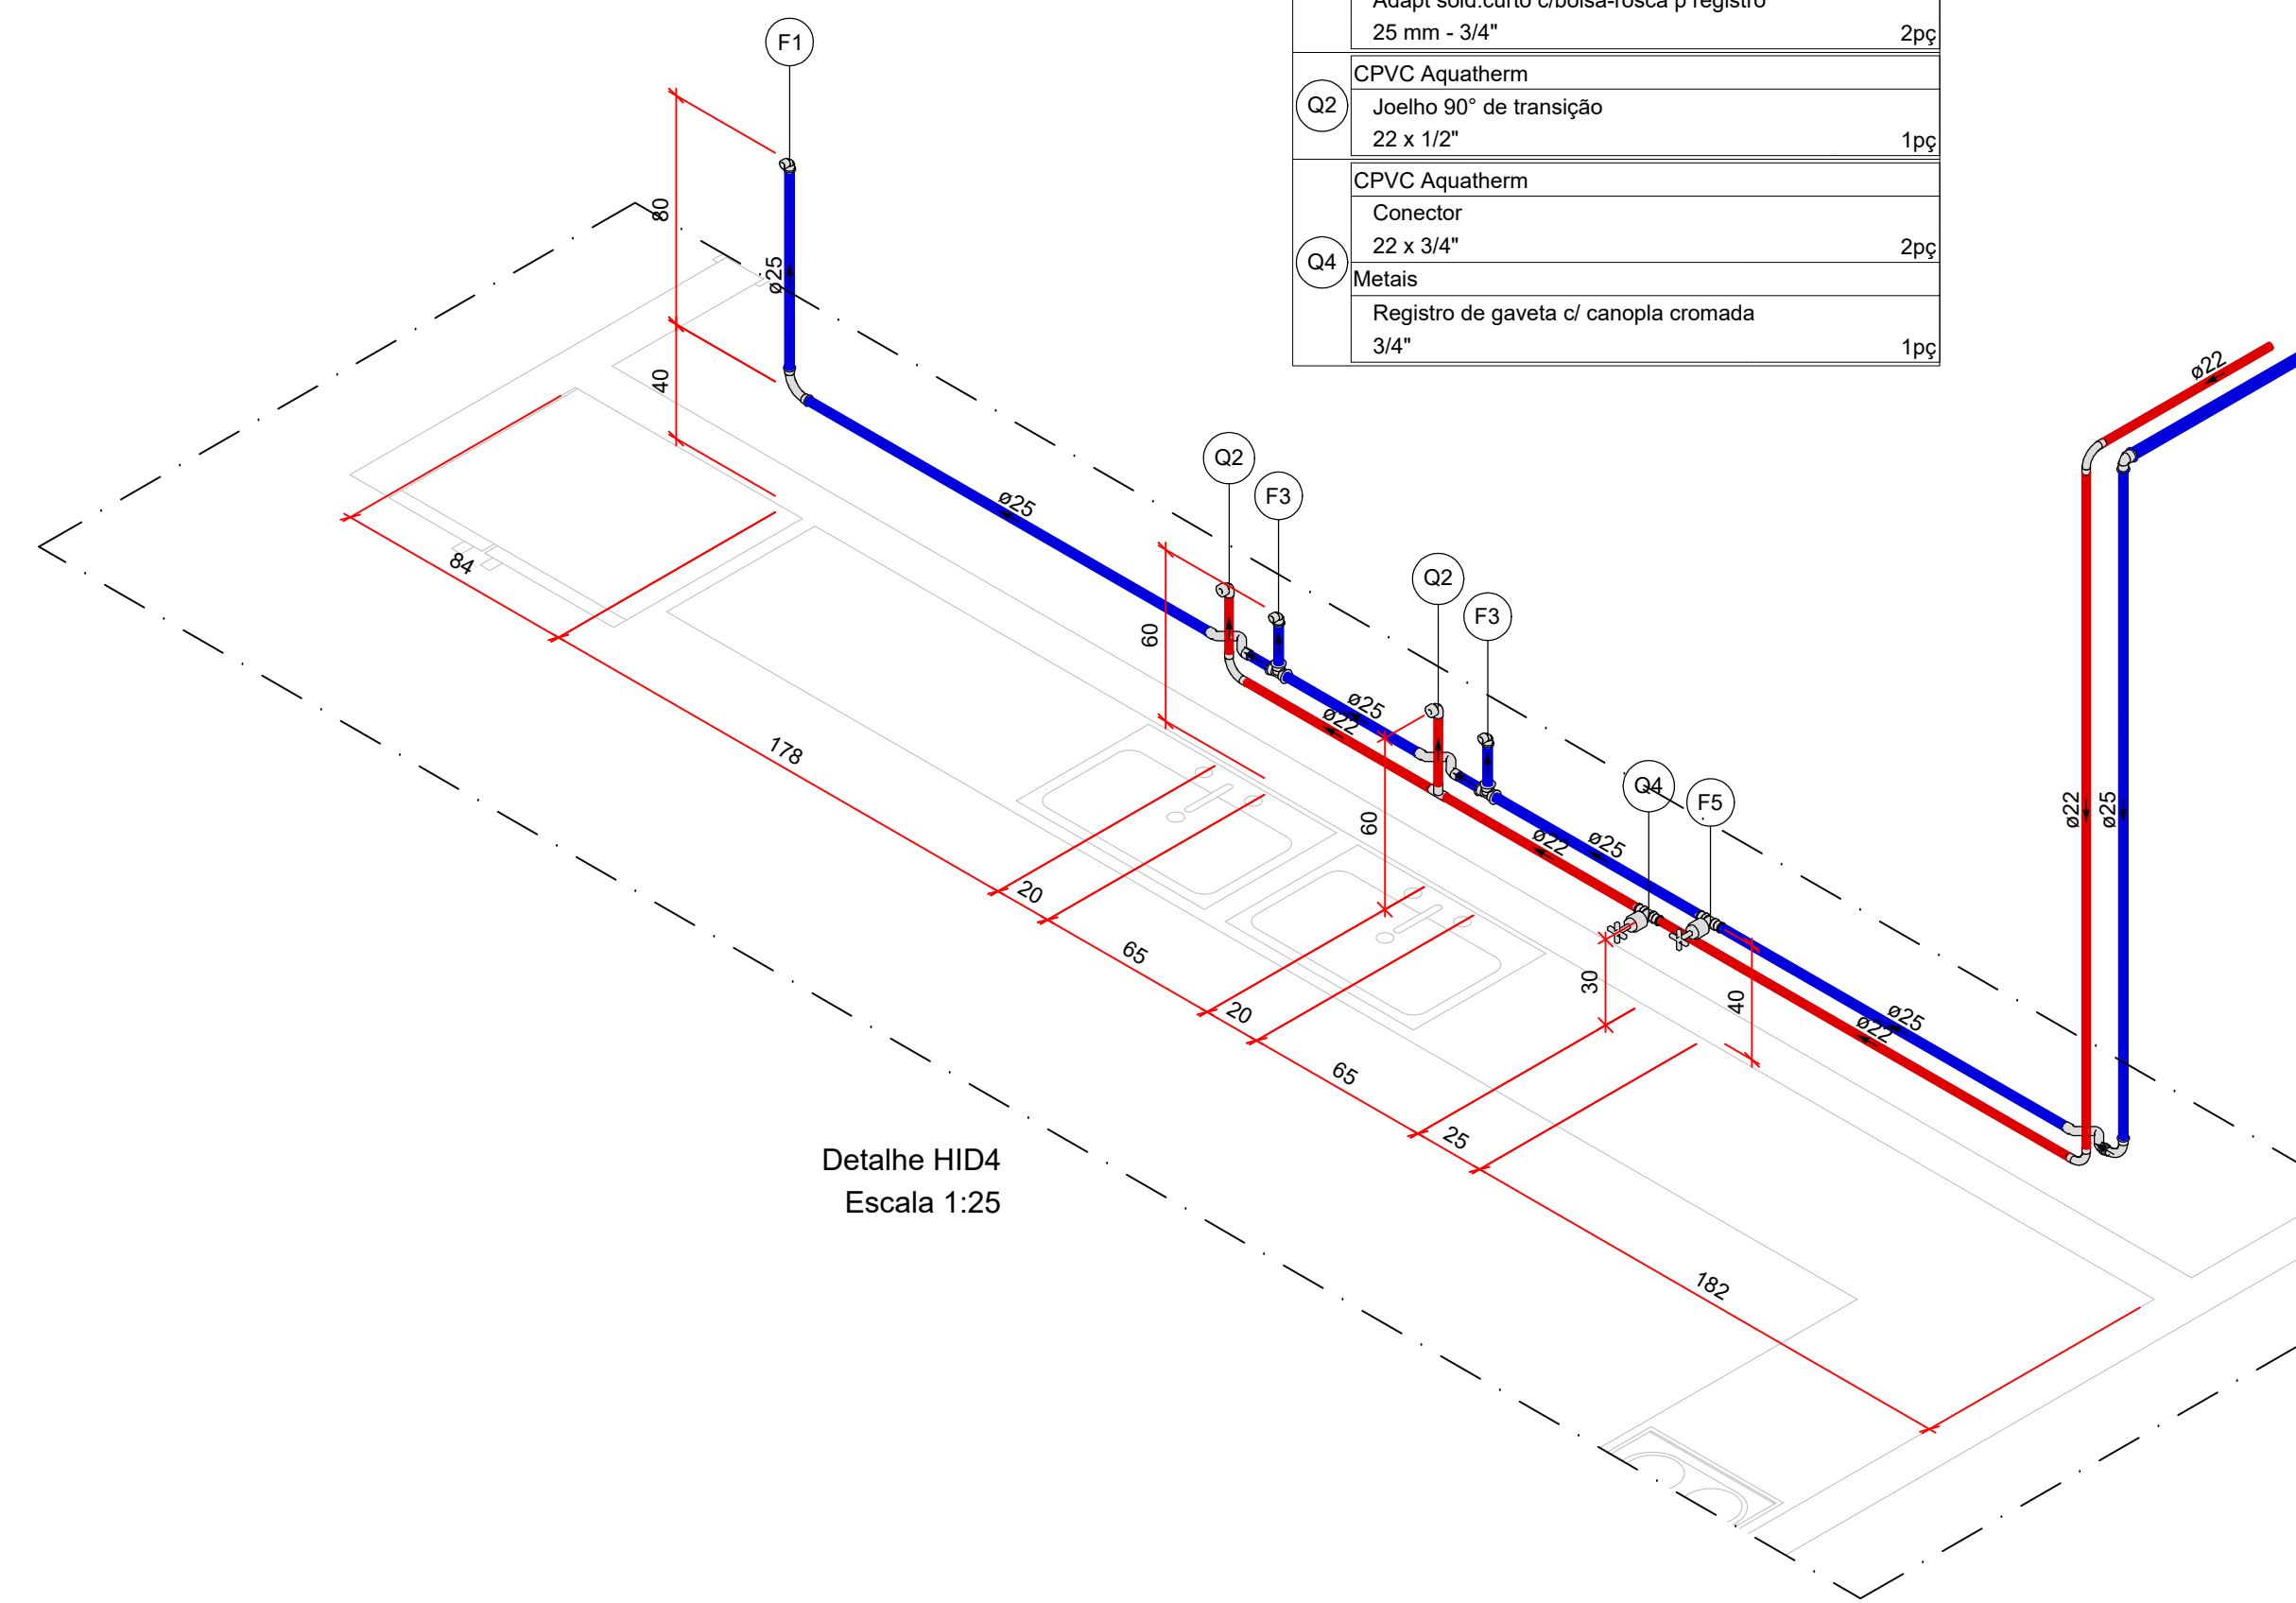

Detalhe HID4
Escala 1:25

- NOTAS**
1. ESTE PROJETO É PROPRIEDADE DO PROJETISTA REGISTRADO NO SELO. CONFORME LEI N°: 5194/66 NÃO DEVE SER UTILIZADO PARA QUALQUER OUTRA FINALIDADE QUE NÃO SE RELACIONE COM A EXECUÇÃO DA PRESENTE EDIFICAÇÃO, SENDO TERMINANTEMENTE VEDADA SUA COLOCAÇÃO A DISPOSIÇÃO DE TERCEIROS.
 2. O PROJETISTA NÃO SE RESPONSABILIZARÁ POR EVENTUAIS ALTERAÇÕES DESTE PROJETO DURANTE SUA EXECUÇÃO. QUALQUER MODIFICAÇÃO, O MESMO DEVE SER CONTACTADO.
 3. ESTE PROJETO FOI BASEADO NO LAY-OUT E INFORMAÇÕES FORNECIDAS PELO ARQUITETO OU PROPRIETÁRIO.
 4. QUALQUER MODIFICAÇÃO OU DÚVIDA DEVERÁ SER IMEDIATAMENTE COMUNICADA POR ESCRITO AO PROJETISTA.

Legenda de peças - Térreo	
F1	Metais
	Registro de gaveta c/ canopla cromada 3/4"
F2	PVC rígido soldável
	Adapt sold curto c/bolsa-rosca p registro 25 mm - 3/4"
F3	Aparelho
	Torneira de lavatório 25 mm - 1/2"
F4	PVC Acessórios
	Engate flexível plástico 1/2 - 30cm
F5	PVC soldável azul c/ bucha latão
	Joelho de redução 90° soldável com bucha de latão 25 mm - 1/2"
F6	Aparelho
	Vaso Sanitário c/ cx. acoplada 1/2"
F7	PVC Acessórios
	Engate flexível cobre cromado com canopla 1/2 - 30cm
F8	PVC soldável azul c/ bucha latão
	Joelho de redução 90° soldável com bucha de latão 25 mm - 1/2"

REVISÕES			
REVISÃO	DATA	DESCRIÇÃO	RESPONSÁVEL
00	13/10/2026	EMISSION INICIAL	

PROJETO:

RESIDÊNCIA UNIFAMILIAR - TÉRREA

ENDEREÇO:

PROPRIETÁRIO

AUTOR DO PROJETO

ENG° CIVIL ZEQUIEL PEREIRA DE SOUSA
CREA 1020348755-D/GO

RESPONSÁVEL TÉCNICO

ENG° CIVIL ZEQUIEL PEREIRA DE SOUSA
CREA 1020348755-D/GO

PRANCHA:

01/05

LOGO CLIENTE:

REVISÃO:

00

DISCIPLINA:

HIDROSSANITÁRIO-ÁGUA FRIA

CONTEUDO:

PLANTA BAIXA, DETALHES, NOTAS, LEGENDAS, LISTA DE MATERIAIS

DATA:

OUTUBRO/28

ÁREA:

DESENHO:


TECNÓLOGO LÁZARO PAULO

ESCALA:

INDICADA

NOTAS

1. ESTE PROJETO É PROPRIEDADE DO PROJETISTA REGISTRADO NO SELO. CONFORME LEI N°. 5194/86 NÃO DEVE SER UTILIZADO PARA QUALQUER OUTRA FINALIDADE QUE NÃO SE RELACIONE COM A EXECUÇÃO DA PRESENTE EDIFICAÇÃO, SENDO TERMINANTEMENTE VEDADA SUA COLOCAÇÃO A DISPOSIÇÃO DE TERCEIROS.
2. O PROJETISTA NÃO SE RESPONSABILIZARÁ POR EVENTUAIS ALTERAÇÕES DESTES PROJETO DURANTE SUA EXECUÇÃO. QUALQUER MODIFICAÇÃO, O MESMO DEVE SER CONTACTADO.
3. ESTE PROJETO FOI BASEADO NO LAY-OUT E INFORMAÇÕES FORNECIDAS PELO ARQUITETO OU PROPRIETÁRIO.
4. QUALQUER MODIFICAÇÃO OU DÚVIDA DEVERÁ SER IMEDIATAMENTE COMUNICADA POR ESCRITO AO PROJETISTA.

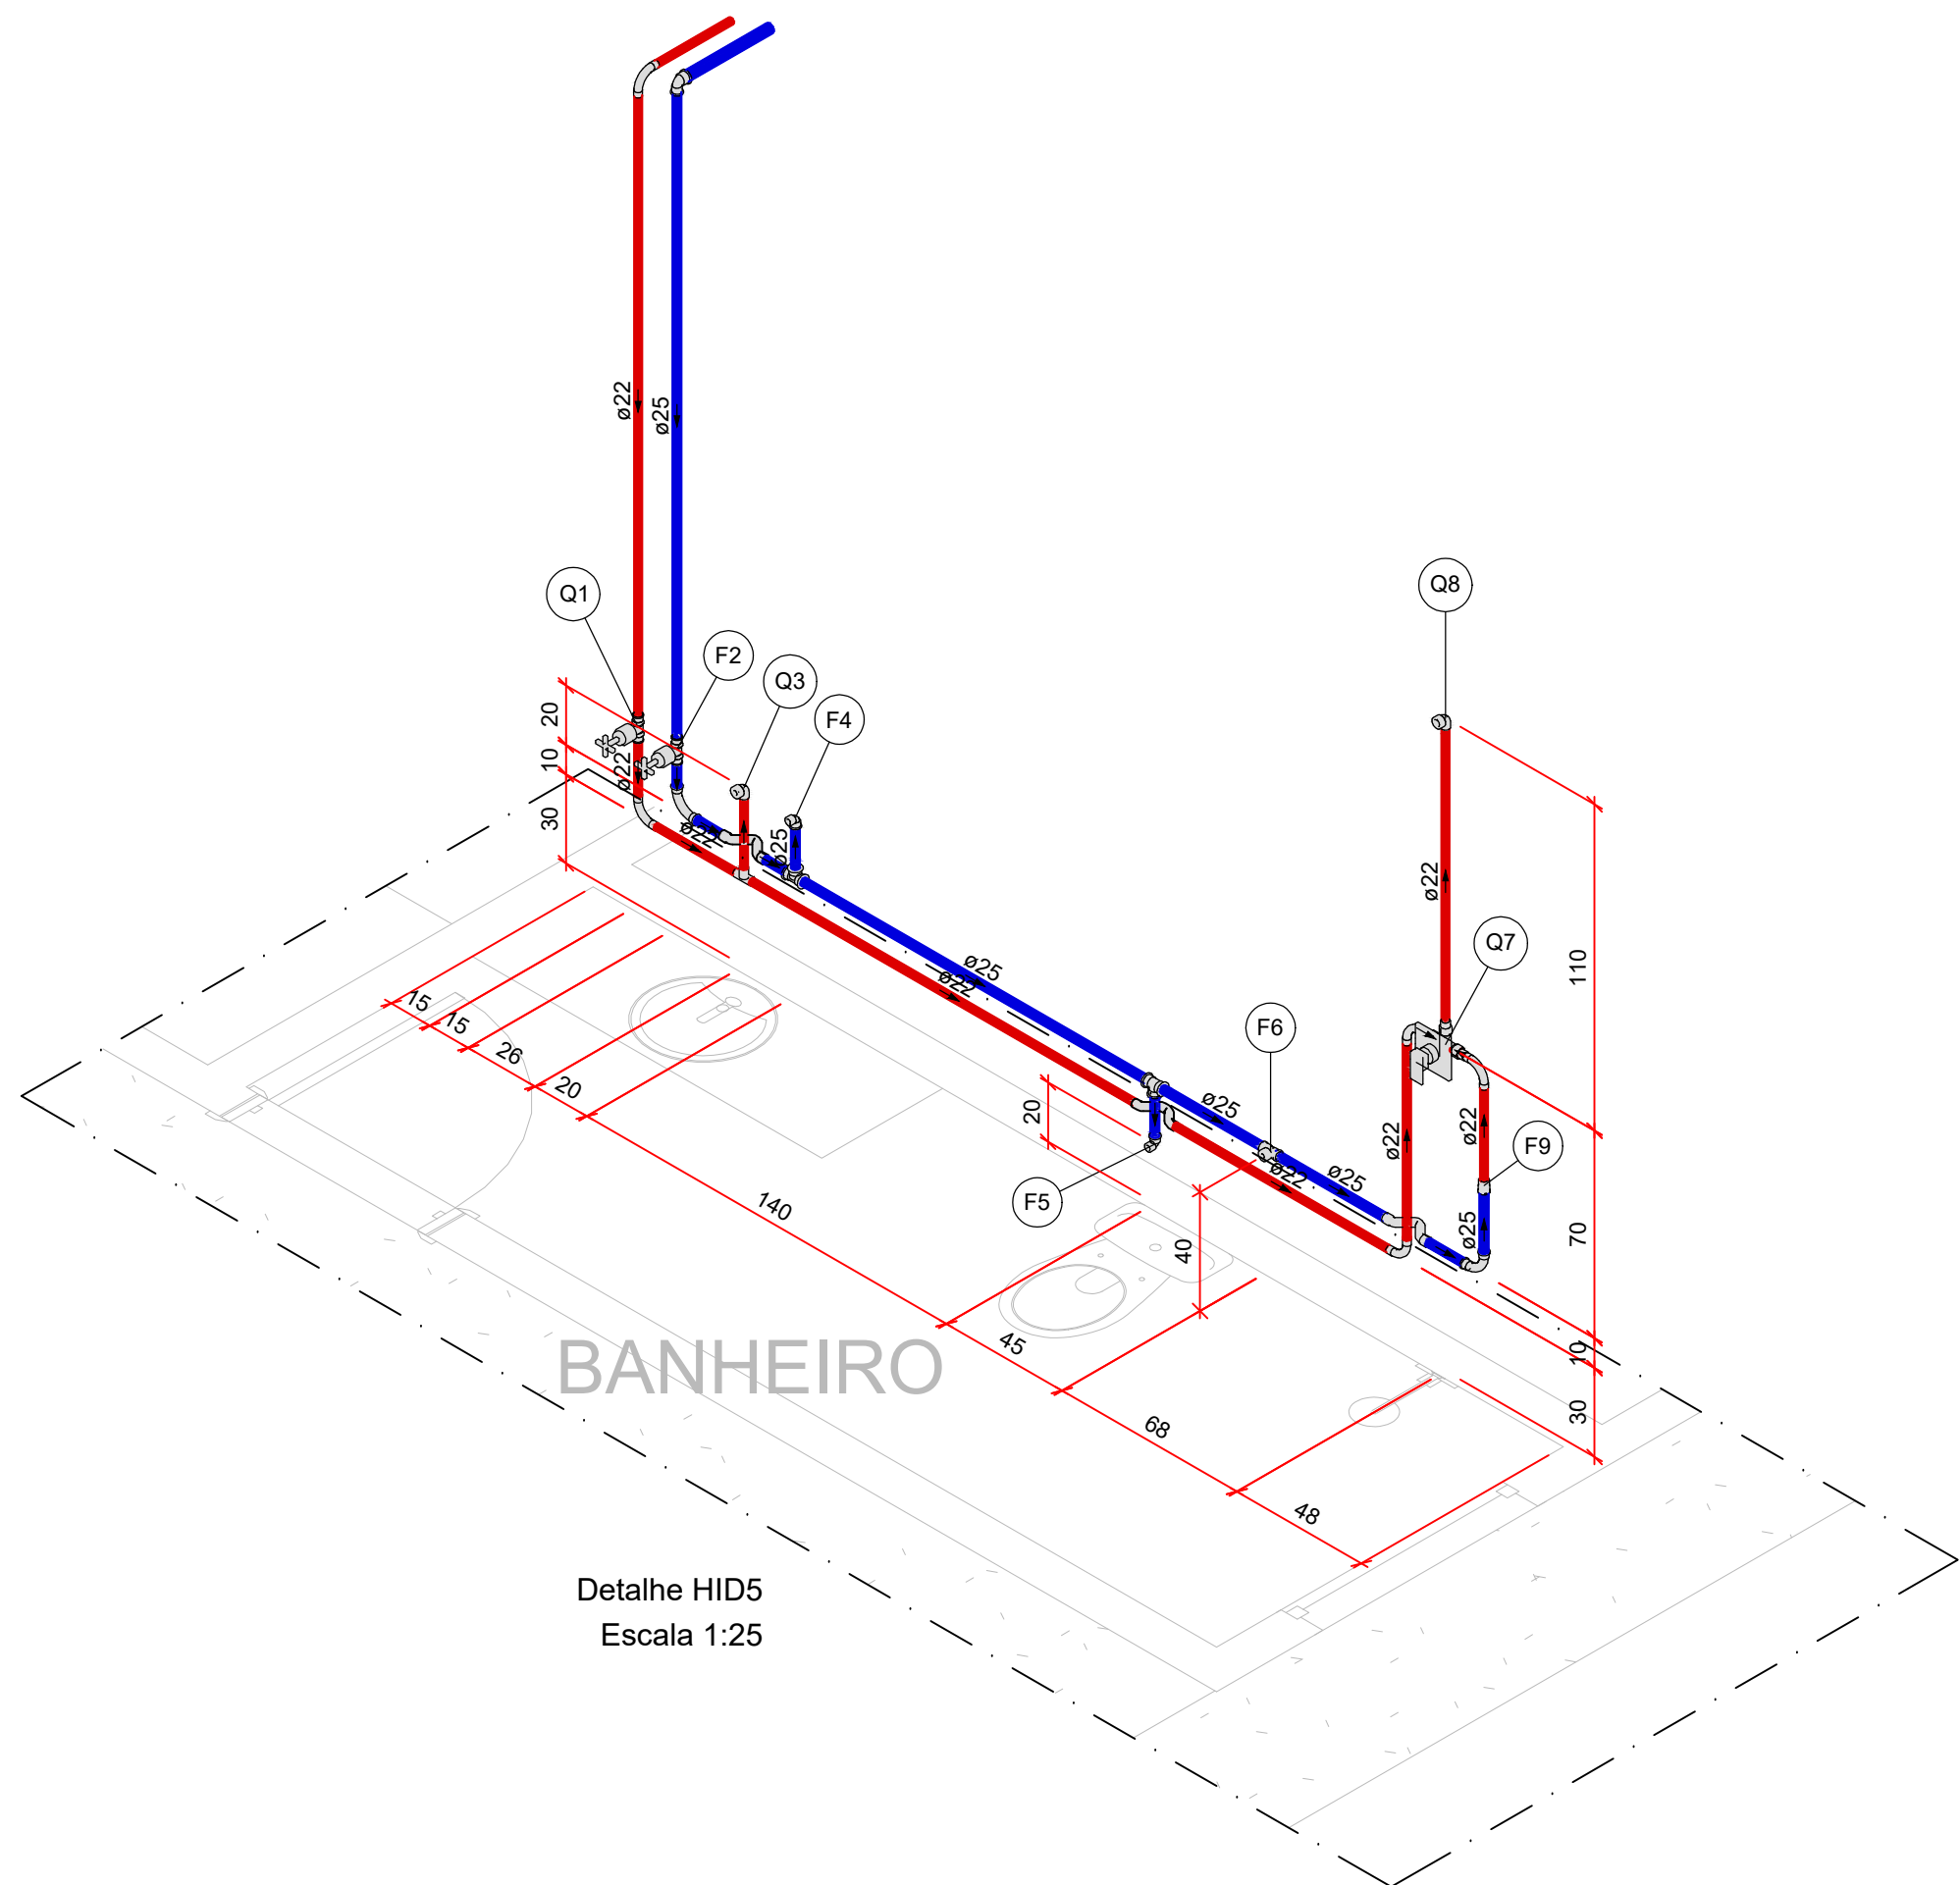

BANHEIRO

Detalhe HID5
Escala 1:25

Legenda de peças - Térreo		
Metais		
F2	Registro de gaveta c/ canopla cromada 3/4"	1pc
PVC rígido soldável		
	Adapt sold curto c/bola-roscas p registro 25 mm - 3/4"	2pc
Aparelho		
	Torneira de lavatório 25 mm - 1/2"	1pc
PVC Acessórios		
F4	Engate flexível plástico 1/2 - 30cm	1pc
PVC soldável azul c/ bucha latão		
	Joelho de redução 90° soldável com bucha de latão 25 mm - 1/2"	1pc
Aparelho		
	Vaso Sanitário c/ cx. acoplada 1/2"	1pc
PVC Acessórios		
F5	Engate flexível cobre cromado com canopla 1/2 - 30cm	1pc
PVC soldável azul c/ bucha latão		
	Joelho de redução 90° soldável com bucha de latão 25 mm - 1/2"	1pc
Aparelho		
F6	Ducha higiênica 25mm x 1/2"	1pc
PVC soldável azul c/ bucha latão		
	Te red 50 sold c/ bucha latão B central 25 mm - 1/2"	1pc
CPVC Aquatherm		
F9	Luva de Transição x Soldável 22 x 25 mm	1pc
CPVC Aquatherm		
	Conector 22 x 3/4"	2pc
Q1	Metais	1pc
Registro de gaveta c/ canopla cromada 3/4"		
CPVC Aquatherm		
Q3	Joelho 90° de transição 22 x 1/2"	1pc
PVC Acessórios		
	Engate flexível cobre cromado com canopla 1/2 - 30cm	1pc
Q7	Metais	1pc
Registro monocomando para chuveiro 3/4"		
Aparelho		
	Chuveiro 22mm x 3/4"	1pc
Q9	CPVC Aquatherm	1pc
	Joelho 90° de transição 22 x 3/4"	

Legenda de peças - Térreo		
Metais		
F1	Registro de gaveta c/ canopla cromada 3/4"	1pc
	PVC rígido soldável	
	Adapt soldo curto c/bola-roscas p registro 25 mm - 3/4"	2pc
Aparelho		
F2	Máquina de Lavar Roupa 25mm x 3/4"	1pc
	PVC soldável azul c/ bucha latão	1pc
	Joelho 90° soldável com bucha de latão 25 mm - 3/4"	
F3	Torneira de Tanque de Lavar 25mm x 3/4"	1pc
	PVC soldável azul c/ bucha latão	1pc
	Te sold c/ bucha latão bolsa central 25 mm - 3/4"	
Aparelho		
F4	Torneira de Tanque de Lavar 25mm x 3/4"	1pc
	PVC soldável azul c/ bucha latão	1pc
	Joelho 90° soldável com bucha de latão 25 mm - 3/4"	

A. SERVIÇO

Detalhe HID6
Escala 1:25

Legenda de peças - Térreo		
F3	CPVC Aquatherm Luva de Transição x Soldável 22 x 25 mm	1pc
F4	Aparelho Vaso Sanitário c/ cx. acoplada 1/2"	1pc
	PVC Acessórios	
	Engate flexível cobre cromado com canopla 1/2 - 30cm	1pc
F5	PVC soldável azul c/ bucha latão Joelho de redução 90° soldável com bucha de latão 25 mm - 1/2"	1pc
	Aparelho	
	Ducha higiênica 25mm x 1/2"	1pc
	PVC soldável azul c/ bucha latão Joelho de redução 90° soldável com bucha de latão 25 mm - 1/2"	1pc
	Metais	
Q1	Registro monocomando para chuveiro 3/4"	1pc
Q2	Aparelho Chuveiro 22mm x 3/4"	1pc
	CPVC Aquatherm Joelho 90° de transição 22 x 3/4"	1pc

BANHEIRO


Detalhe HID8
Escala 1:25

Legenda de peças - Térreo		
Metais		
F1	Registro de gaveta c/ canopla cromada 3/4"	1pc
PVC rígido soldável		
	Adapt sold curto c/bola-roscas p registro 25 mm - 3/4"	2pc
Aparelho		
	Torneira de lavatório 25 mm - 1/2"	
F3	PVC Acessórios	
	Engate flexível plástico 1/2 - 30cm	
	PVC soldável azul c/ bucha latão	
	Joelho de redução 90° soldável com bucha de latão 25 mm - 1/2"	
Aparelho		
	Vaso Sanitário c/ cx. acoplada 1/2"	
F6	PVC Acessórios	
	Engate flexível cobre cromado com canopla 1/2 - 30cm	
	PVC soldável azul c/ bucha latão	
	Joelho de redução 90° soldável com bucha de latão 25 mm - 1/2"	
F7	CPVC Aquatherm	
	Luva de Transição x Soldável 22 x 25 mm	1pc
	CPVC Aquatherm	
	Conector 22 x 3/4"	2pc
Q2	Metais	1pc
	Registro de gaveta c/ canopla cromada 3/4"	
	CPVC Aquatherm	
Q4	CPVC Aquatherm	1pc
	Joelho 90° de transição 22 x 1/2"	
	PVC Acessórios	
	Engate flexível cobre cromado com canopla 1/2 - 30cm	
Q5	CPVC Aquatherm	1pc
	Curva de transposição 22 mm	
	Metais	
Q8	Registro monocomando para chuveiro 3/4"	1pc
Aparelho		
	Chuveiro 22mm x 3/4"	
Q9	CPVC Aquatherm	1pc
	Joelho 90° de transição 22 x 3/4"	

BANHEIRO

Detalhe HID7
Escala 1:25

Legenda de peças - Térreo		
Aparelho		
Banheira 25mm x 1/2"		1pc
Metais		
F1	Bica de banheira 1/2"	1pc
PVC soldável azul c/ bucha latão		
Joelho de redução 90° soldável com bucha de latão 25 mm - 1/2"		1pc
PVC rígido soldável		
F2	Curva de transposição 25 mm	1pc
Aparelho		
Banheira 25mm x 1/2"		1pc
CPVC Aquatherm		
Q3	Joelho 90° de transição 22 x 1/2"	1pc
Metais		
Bica de banheira 1/2"		1pc

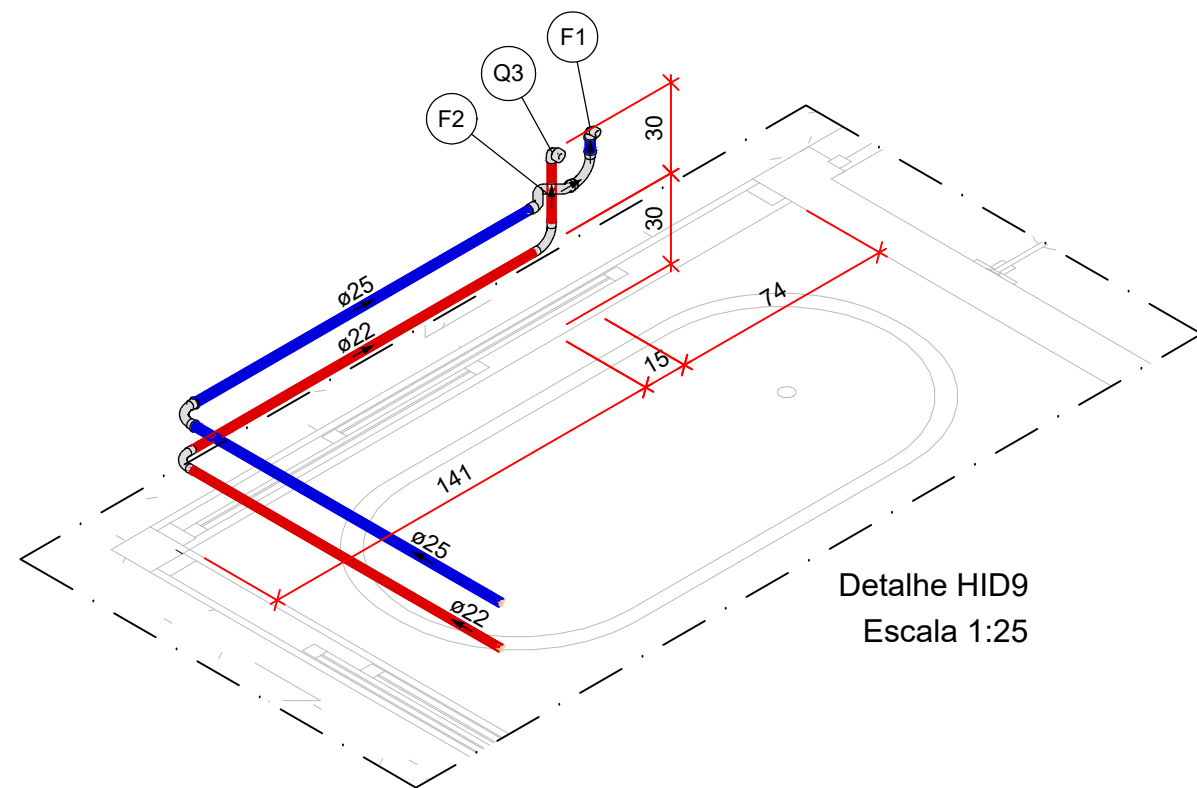Detalhe HID9
Escala 1:25

Legenda de peças - Térreo		
F5	Aparelho	
	Torneira de lavatório 25 mm - 1/2"	
	1pc	
	PVC Acessórios	
	Engate flexível plástico 1/2 - 30cm	
F6	PVC soldável azul c/ bucha latão	
	Joelho de redução 90° soldável com bucha de latão 25 mm - 1/2"	
	1pc	
	Metais	
	Registro de gaveta c/ canopla cromada 3/4"	
Q1	1pc	
	PVC rígido soldável	
	Adapt sold curto c/bola-roscas p registro 25 mm - 3/4"	
	2pc	
	CPVC Aquatherm	
Q2	Conector 22 x 3/4"	
	2pc	
	Metais	
	Registro de gaveta c/ canopla cromada 3/4"	
	1pc	
Q3	Metais	
	Registro monocomando para chuveiro 3/4"	
	1pc	
	Aparelho	
	Chuveiro 22mm x 3/4"	
Q4	1pc	
	CPVC Aquatherm	
	Joelho 90° de transição 22 x 3/4"	
	1pc	
	CPVC Aquatherm	
Q4	Joelho 90° de transição 22 x 1/2"	
	1pc	
	PVC Acessórios	
	Engate flexível cobre cromado com canopla 1/2 - 30cm	
	1pc	

Detalhe HID10
Escala 1:25

PROJETO:

RESIDÊNCIA UNIFAMILIAR - TÉRREA

ENDEREÇO:

PROPRIETÁRIO

AUTOR DO PROJETO

ENG° CIVIL ZEQUEIL PEREIRA DE SOUSA
CREA 1020348755-D/GO

RESPONSÁVEL TÉCNICO

ENG° CIVIL ZEQUEIL PEREIRA DE SOUSA
CREA 1020348755-D/GO

PRANCHA:

02/05

LOGO CLIENTE:

REVISÃO:

00

DISCIPLINA:

HIDROSSANITÁRIO-ÁGUA

FRIA

CONTEUDO: DETALHES, LISTA DE PEÇAS

DATA:

OUTUBRO/28

ÁREA:


DESENHO:

ESCALA:

INDICADA

TECNÓLOGO LÁZARO

PAULO

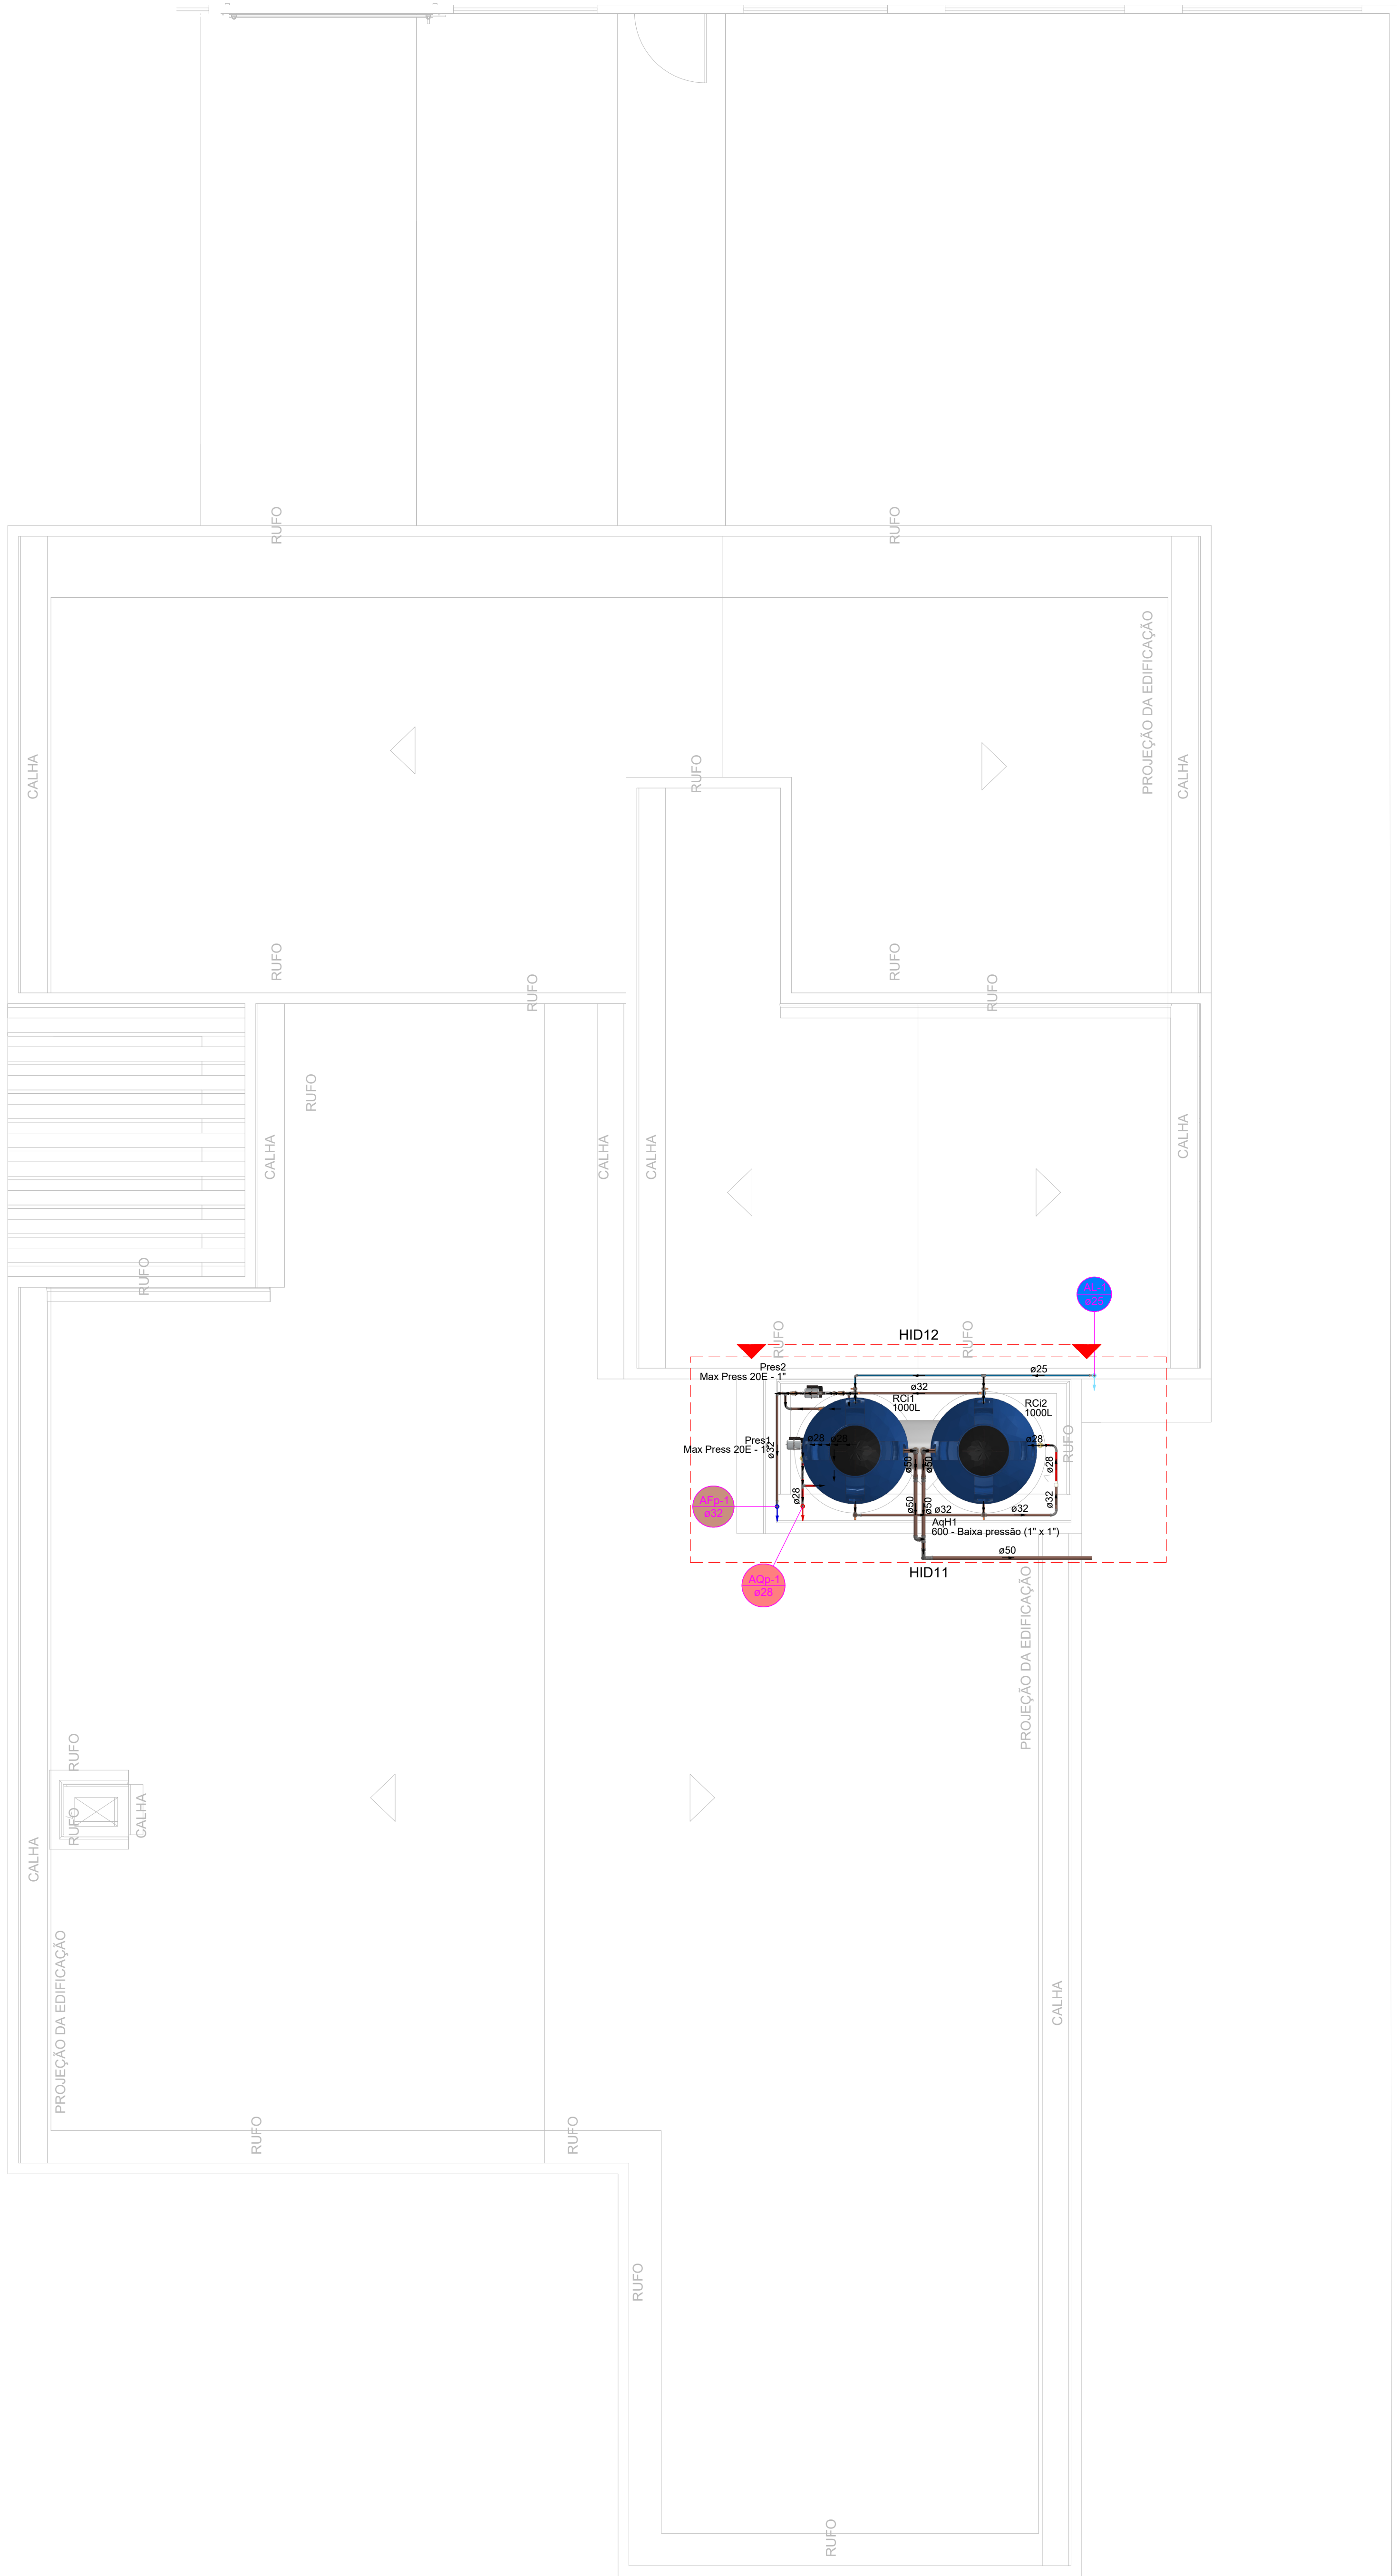


PLANTA BAIXA ÁGUA FRIA PAV. COBERTURA
ESC.: 1/50


Lista de materiais - Cobertura	
Alimentação	
Metais	
Registro esfera VS compacto soldável PVC 25 mm	2 pc
PVC rígido soldável	
Adapt sold c/ flange fixo p cx. d'água 25 mm - 3/4"	2 pc
Curva 90 soldável 25 mm	2 pc
Joelho 90° soldável 25 mm	2 pc
Tubos 25 mm	12.63 m
Tê 90 soldável 25 mm	1 pc
Água fria	
CPVC Aquatherm	
Luva de transição 35 x 1.1/4"	1 pc
Metais	
Registro esfera VS compacto soldável PVC 32 mm	7 pc
50 mm	2 pc
Valvula de retenção vertical 1"	1 pc
PVC rígido soldável	
Adapt sold c/ flange fixo p cx. d'água 32 mm - 1"	4 pc
50 mm - 1.1/2"	4 pc
Adapt sold curto c/bolsa-rosca p registro 32 mm - 1"	2 pc
Curva 90 soldável 32 mm	8 pc
50 mm	2 pc
Joelho 45 soldável 50 mm	4 pc
Joelho 90° soldável 25 mm	2 pc
50 mm	4 pc
50 mm	7 pc
Tubos 25 mm	0.15 m
32 mm	19.5 m
50 mm	10.11 m
Tê 90 soldável 32 mm	6 pc
50 mm	3 pc
União soldável 32 mm	2 pc
Pressurizador	
Pressurizador Max Press 20E	1 pc
Reservatório cilíndrico Tanque 1000 L	2 pc
Água quente	
CPVC Aquatherm	
Conector 28 x 1"	9 pc
Curva 90 28 mm	8 pc
Luva de transição 28 x 1"	1 pc
Tubo CPVC 3 Mts 28 mm	5.45 m
Tê 90 28 mm	2 pc
União 28 mm	2 pc
Cobre	
Luva bolsa - bolsa 28 mm	2 pc
Metais	
Registro de gaveta bruto ABNT 1"	5 pc
Valvula de retenção vertical 1"	1 pc
PVC rígido soldável	
Adapt sold curto c/bolsa-rosca p registro 32 mm - 1"	4 pc
Pressurizador	
Pressurizador Max Press 20E	1 pc
Reservatório térmico solar Reservatório Solar - Horizontal 600 L	1 pc

Legenda - Cobertura	
2	Registro bruto gaveta ABNT c/ CPVC
3	Registro bruto gaveta ABNT c/CPVC soldável
5	Registro esfera VS compacto soldável
6	Valvula de retenção vertical c/ PVC soldável

Legenda de condutores - Cobertura	
Água fria	
Água quente	
Alimentação	

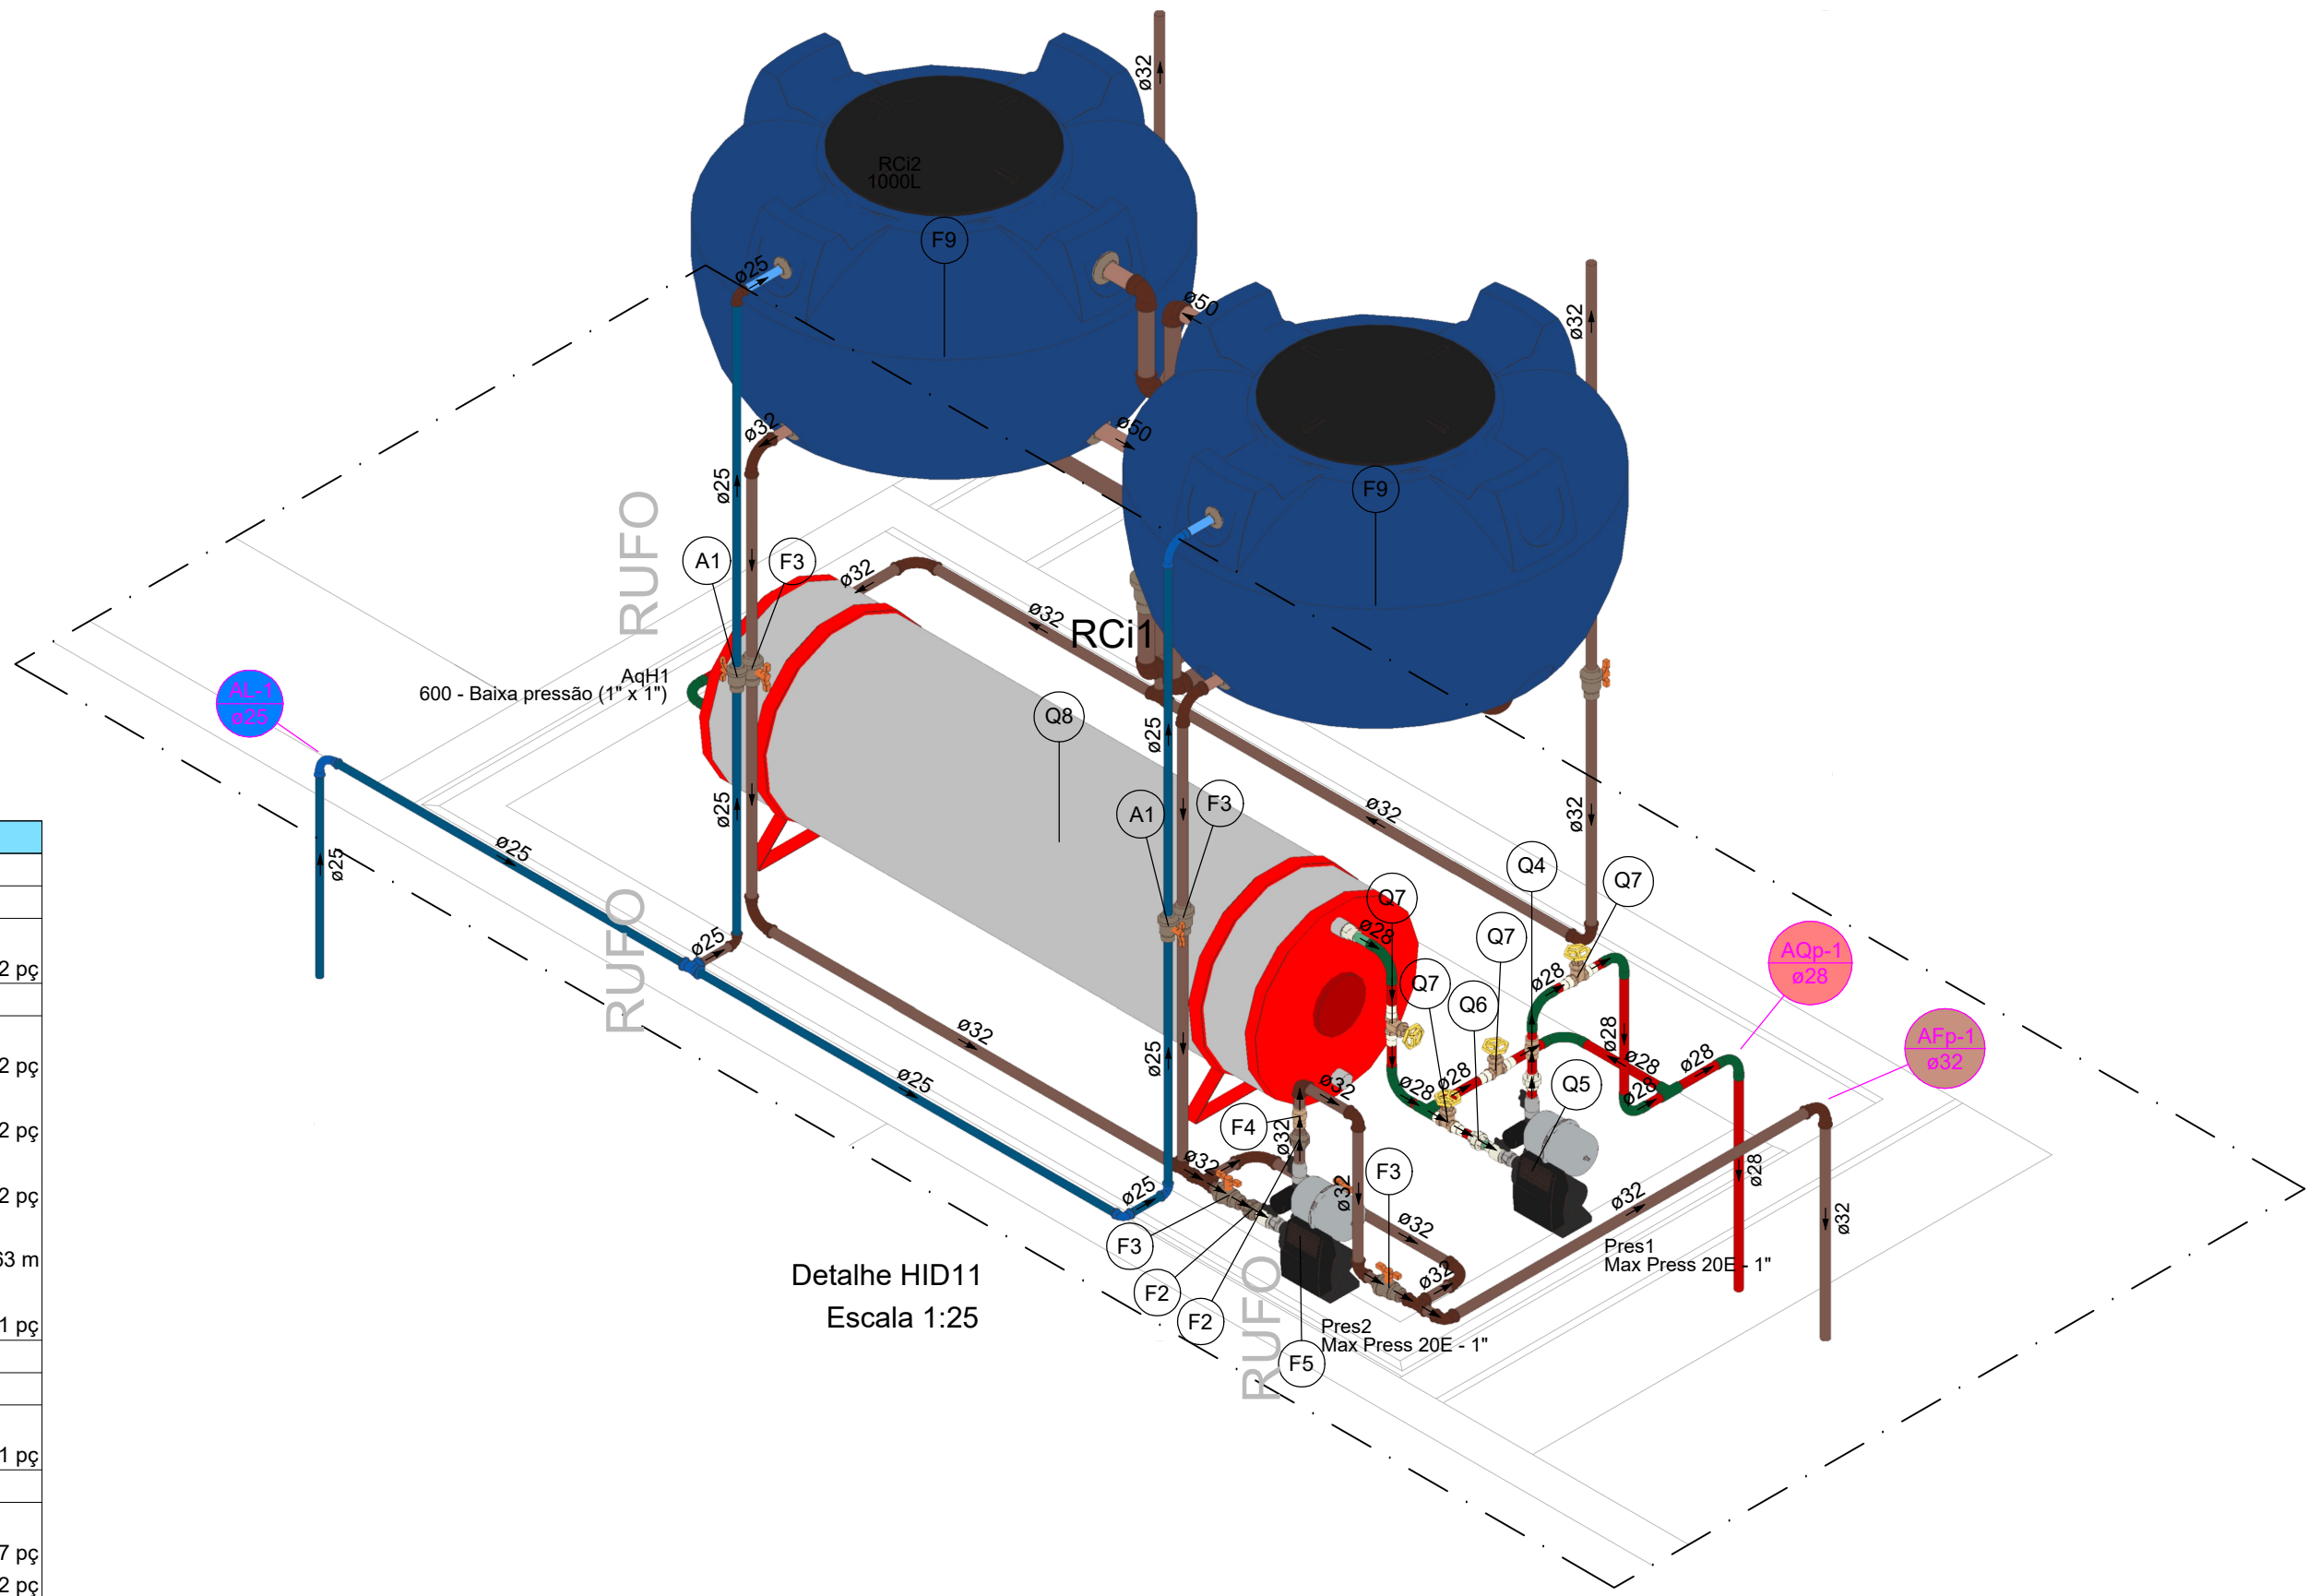

Legenda de peças - Cobertura	
Metais	
A1	Registro esfera VS compacto soldável PVC 25 mm
F2	PVC rígido soldável União soldável 32 mm
F3	Registro esfera VS compacto soldável PVC 32 mm
Metais	
F4	Valvula de retenção vertical 1"
F4	PVC rígido soldável Adapt sold curto c/bolsa-rosca p registro 32 mm - 1"
Pressurizador	
F5	Pressurizador Max Press 20E
F9	Reservatório cilíndrico Tanque 1000 L
Metais	
Q4	Valvula de retenção vertical 1"
Q4	PVC rígido soldável Adapt sold curto c/bolsa-rosca p registro 32 mm - 1"
Pressurizador	
Q6	Pressurizador Max Press 20E
Q6	CPVC Aquatherm União 28 mm
Q6	CPVC Aquatherm Conector 28 x 1"
Q7	Metais Registro de gaveta bruto ABNT 1"
Q8	Cobre Luva bolsa - bolsa 28 mm
Q8	Reservatório térmico solar Reservatório Solar - Horizontal 600 L

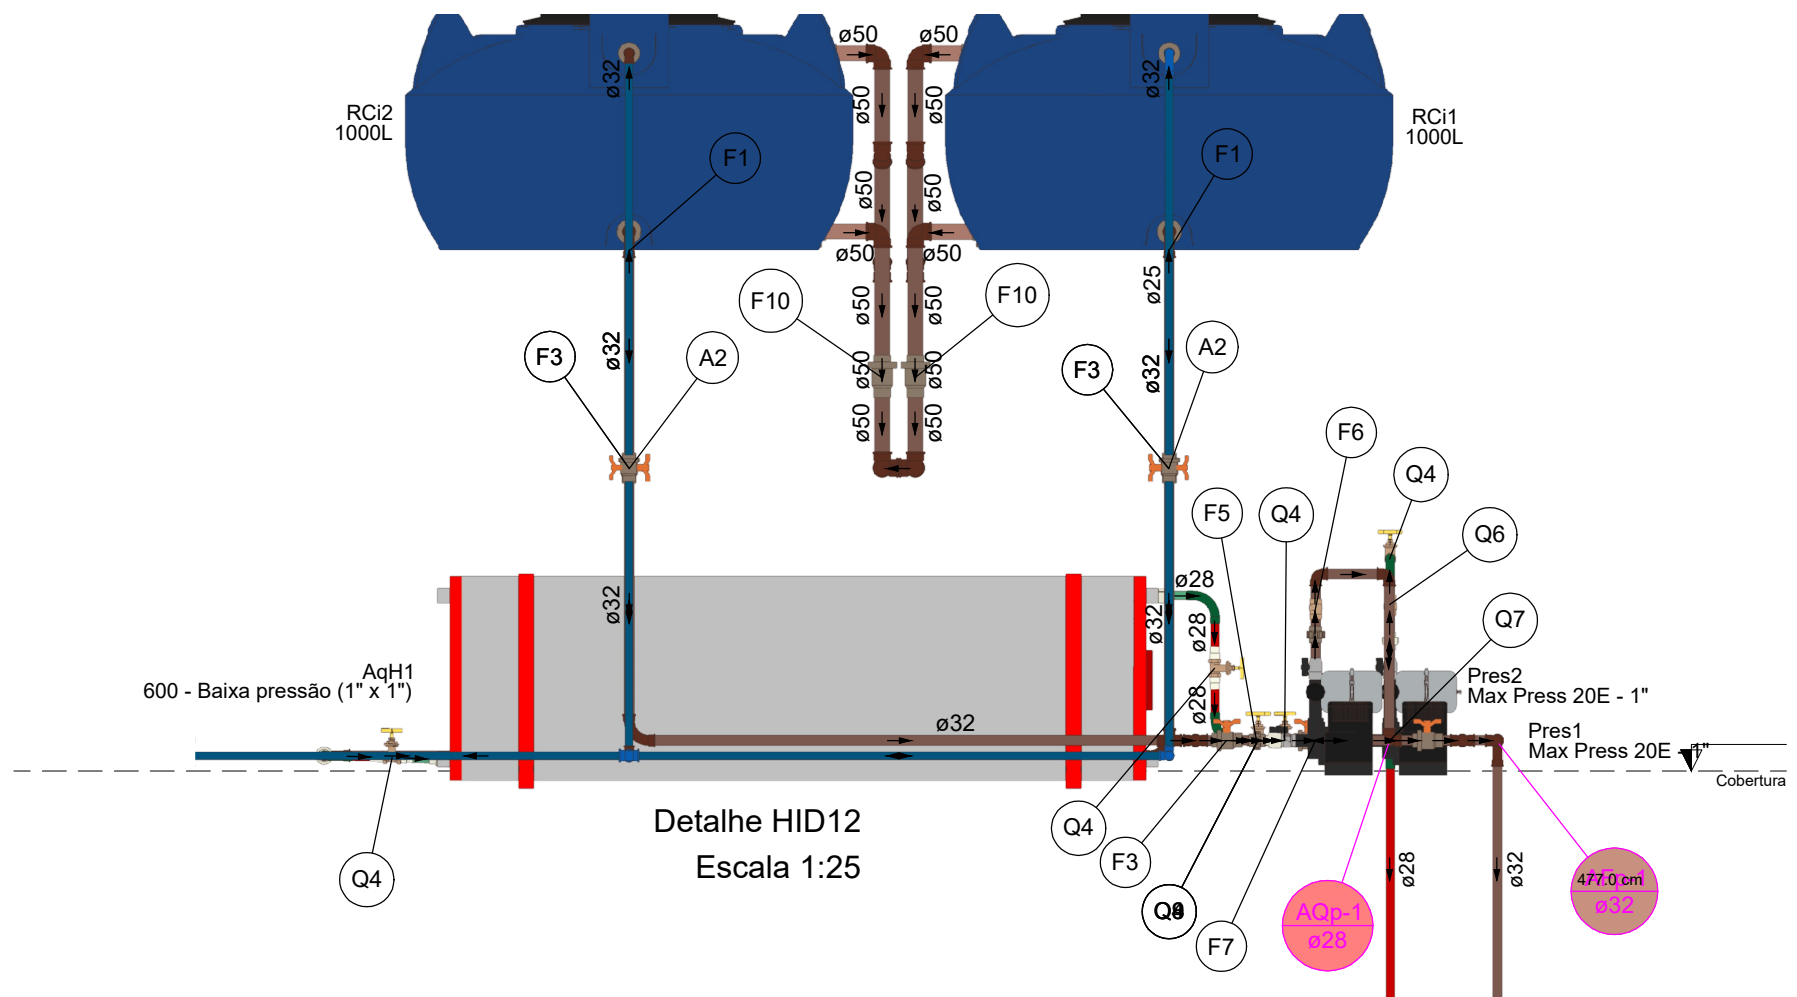

Legenda de peças - Cobertura	
Metais	
A2	Registro esfera VS compacto soldável PVC 25 mm
F1	Reservatório cilíndrico Tanque 1000 L
F3	Registro esfera VS compacto soldável PVC 32 mm
F5	PVC rígido soldável União soldável 32 mm
Metais	
F6	Valvula de retenção vertical 1"
F6	PVC rígido soldável Adapt sold curto c/bolsa-rosca p registro 32 mm - 1"
Pressurizador	
F7	Pressurizador Max Press 20E
F10	Metais Registro de gaveta bruto ABNT 1"
Q4	Metais Registro de gaveta bruto ABNT 1"
Q6	Metais Valvula de retenção vertical 1"
Q6	PVC rígido soldável Adapt sold curto c/bolsa-rosca p registro 32 mm - 1"
Pressurizador	
Q7	Pressurizador Max Press 20E
Q8	CPVC Aquatherm Tê 90 28 mm
Q8	CPVC Aquatherm Curva 90 28 mm

1. ESTE PROJETO É PROPRIEDADE DO PROJETISTA REGISTRADO NO SELO. CONFORME LEI Nº: 5194/66 NÃO DEVE SER UTILIZADO PARA QUALQUER OUTRA FINALIDADE QUE NÃO SE RELACIONE COM A EXECUÇÃO DA PRESENTE EDIFICAÇÃO, SENDO TERMINANTEMENTE VEDADA SUA COLOCAÇÃO A DISPOSIÇÃO DE TERCEIROS.
2. O PROJETISTA NÃO SE RESPONSABILIZARÁ POR EVENTUAIS ALTERAÇÕES DESTE PROJETO DURANTE SUA EXECUÇÃO. QUALQUER MODIFICAÇÃO, O MESMO DEVE SER CONTACTADO.
3. ESTE PROJETO FOI BASEADO NO LAY-OUT E INFORMAÇÕES FORNECIDAS PELO ARQUITETO OU PROPRIETÁRIO.
4. QUALQUER MODIFICAÇÃO OU DÚVIDA DEVERÁ SER IMEDIATAMENTE COMUNICADA POR ESCRITO AO

PROJETISTA.

REVISÕES			
REVISÃO	DATA	DESCRIÇÃO	RESPONSÁVEL
00	13/10/2026	EMIÇÃO INICIAL	

PROJETO:

RESIDÊNCIA UNIFAMILIAR - TÉRREA

ENDEREÇO:

PROPRIETÁRIO

AUTOR DO PROJETO
ENGº CIVIL ZEQUIEL PEREIRA DE SOUSA
CREA 1020348755-D/GO

RESPONSÁVEL TÉCNICO
ENGº CIVIL ZEQUIEL PEREIRA DE SOUSA
CREA 1020348755-D/GO

PRANCHA: 03/05

LOGO CLIENTE:

REVISÃO: 00

DISCIPLINA: **HIDROSSANITÁRIO-ÁGUA FRIA**


CONTEUDO: PLANTA BAIXA, DETALHES, NOTAS, LEGENDAS, LISTA DE MATERIAIS

DATA: OUTUBRO/28

ÁREA:

DESENHO: TECNÓLOGO LÁZARO PAULO

ESCALA: INDICADA







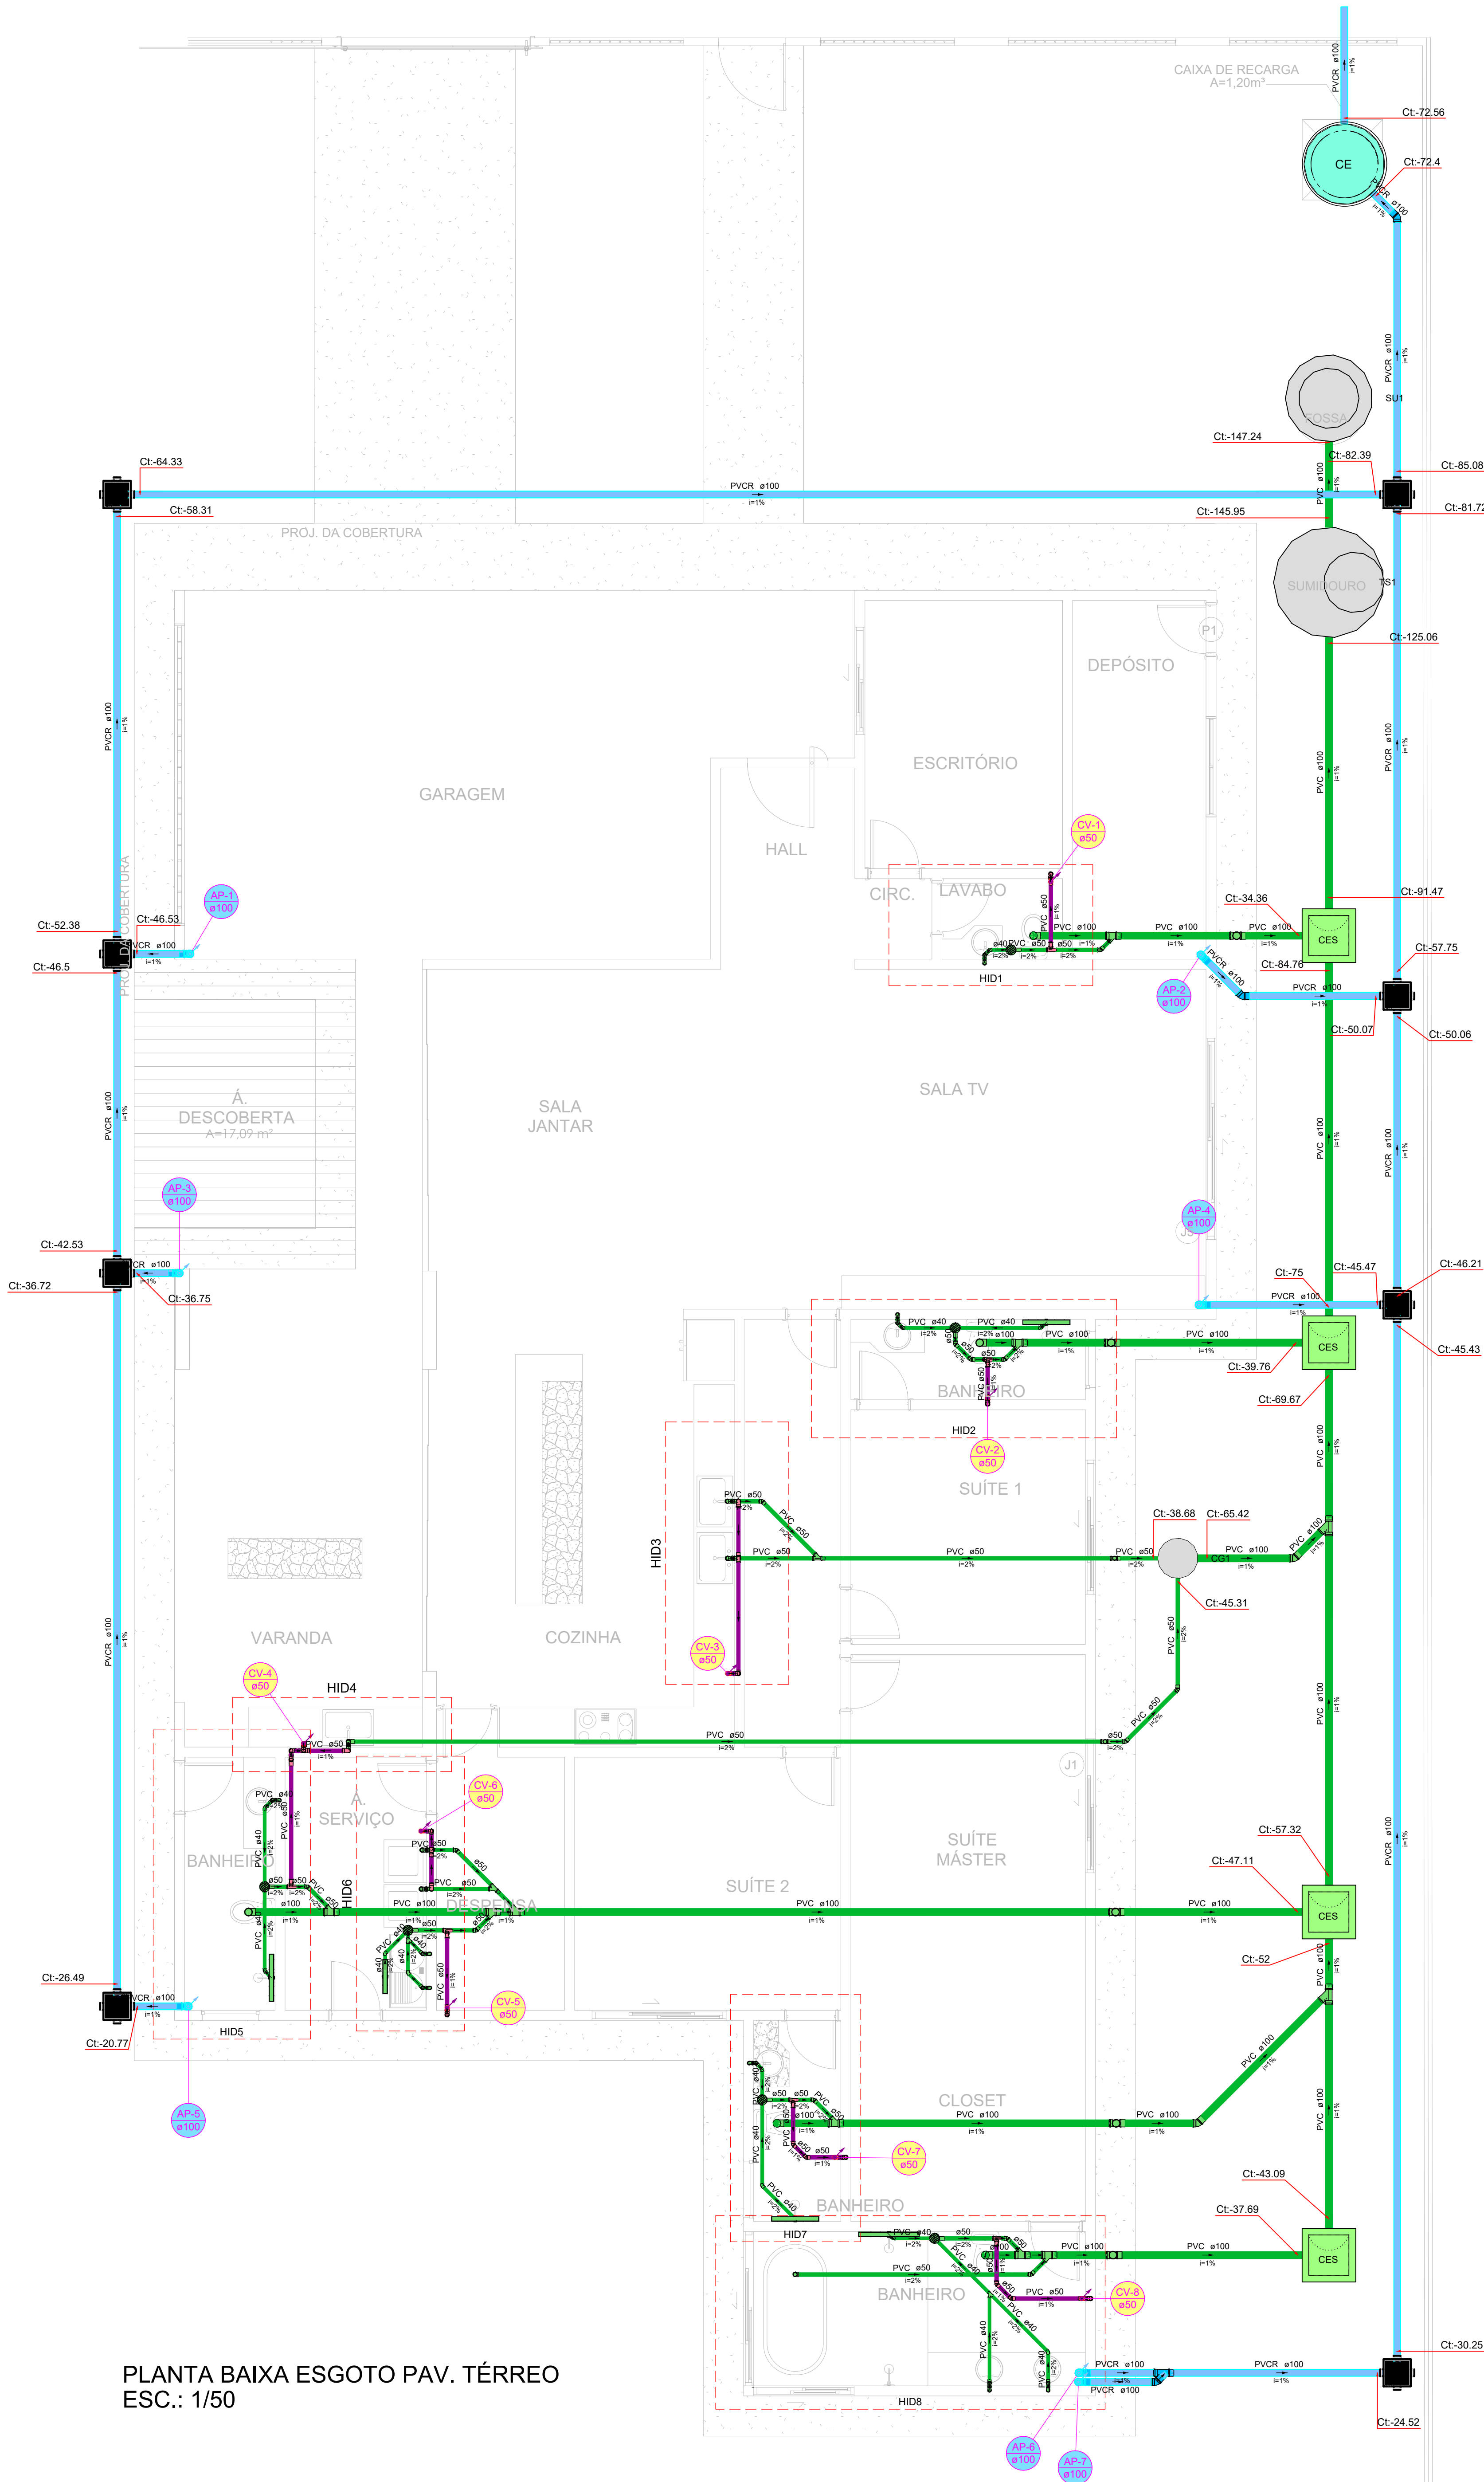


PLANTA BAIXA ESGOTO PAV. TÉRREO
ESC.: 1/50

Lista de materiais - Térreo	
- PVC ACESSÓRIOS	
Caixa sifonada 150x150x60	6 pc
Caixas de Passagem	
Caixa de anela pluvial PVC CA PVC - 30 cm	8 pc
Caixa de inspeção de esgoto sifonada CES- 60x60 cm	4 pc
Popo de visita para esgoto PVE- 100x 100 cm	1 pc
PVC Acessórios	
Raio linear c/ grelha 60 cm	1 pc
70 cm	3 pc
90 cm	1 pc
Sifão p/ pia 1" x 50 mm	3 pc
PVC Esgoto	
Adaptador p/ sifão 40mm - 1 1/4"	1 pc
Anel de Vedação 50 mm	18 pc
Anel de borracha 100mm - 4"	42 pc
50mm - 2"	123 pc
Cap 100 mm	5 pc
50 mm	2 pc
Curva 90 curta 100 mm	5 pc
40 mm	13 pc
50 mm	17 pc
Joelho 45 100 mm	2 pc
40 mm	27 pc
50 mm	63 pc
Joelho 90 100 mm	1 pc
40 mm	11 pc
Junção simples 100 mm - 50 mm	8 pc
100 mm - 100 mm	2 pc
40 mm x 40 mm	2 pc
50 mm - 50 mm	3 pc
Linha	
40 mm	55 pc
Linha simples 100 mm	36 pc
50 mm	52 pc
Flag 50 mm	5 pc
Tubo rígido c/ ponta lisa 100 mm - 4"	84.24 m
40 mm - 4"	20.22 m
50 mm - 2"	75.21 m
Tê 90 40 mm	1 pc
Tê sanitário 100 mm - 100 mm	5 pc
100 mm - 50 mm	20 pc
Vedação p/ saída de vaso sanitário 100 mm	5 pc
PVC rígido soldável	
Bucha de redução sold. curta 40 mm - 32 mm	1 pc
Linha de redução soldável 32 mm - 25 mm	1 pc
Tubo 32 mm	0.5 m
PVC série R	
Anel de borracha 100mm	41 pc
Joelho 45° Série R 100 mm	17 pc
Junção simples Série R 100 mm - 100 mm	1 pc
Tubo PVC rígido Série R ponta - bolsa 100 mm	90.62 m
Unidades de tratamento	
Alça	2 pc
Ferro	
Argamassa	0.29 m³
Argamassa Brta n°3	0.39 m³
Concreto	1.46 m³
Tampa	1 pc
Hermética	
Fixo	145 pc

Legenda - Térreo	
	Banheira de Uso Geral tipo 1
	Caixa Sifonada
	Caixa de anela pluvial PVC
	Caixas Inspeção Esgoto Sifonada
	Cap- superior
	Curva 90 curta- coluna
	Curva 90 curta- coluna bolsa
	Curva 90 curta- coluna sobre
	Curva 90 curta- desce
	Joelho 45
	Joelho 45- desce
	Joelho 45- sobre
	Joelho 45° + Joelho 45° - Pé de coluna Série R
	Joelho 45° Série R
	Joelho 90
	Junção simples
	Junção simples Série R
	Junção simples- coluna
	Pia de Cozinha Residencial com Sifão 50mm
	Popo de visita de esgoto
	Raio linear c/ grelha
	Tanque de Lavar Residencial 50mm
	Tê sanitário- superior
	Vaso Sanitário c/ curva 90°

Legenda de condutos - Térreo	
	Esgoto
	Pluvial
	Ventilação

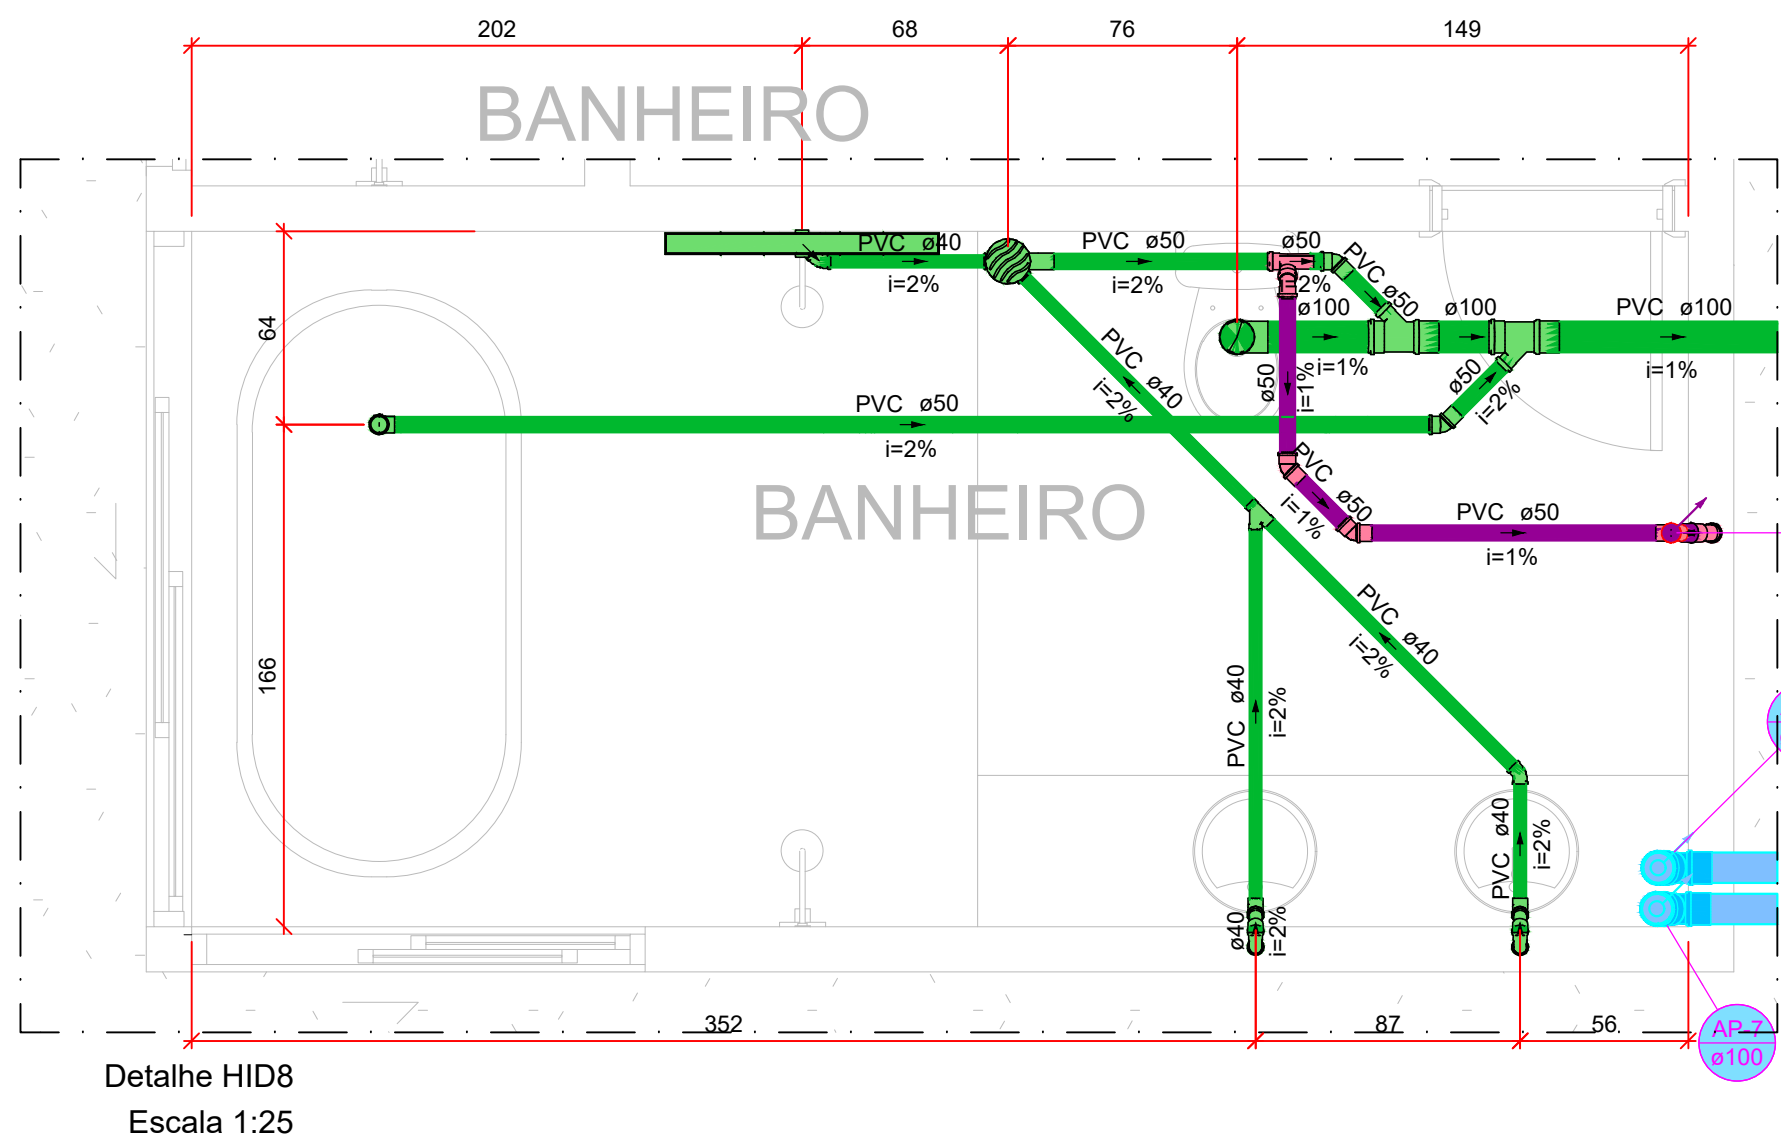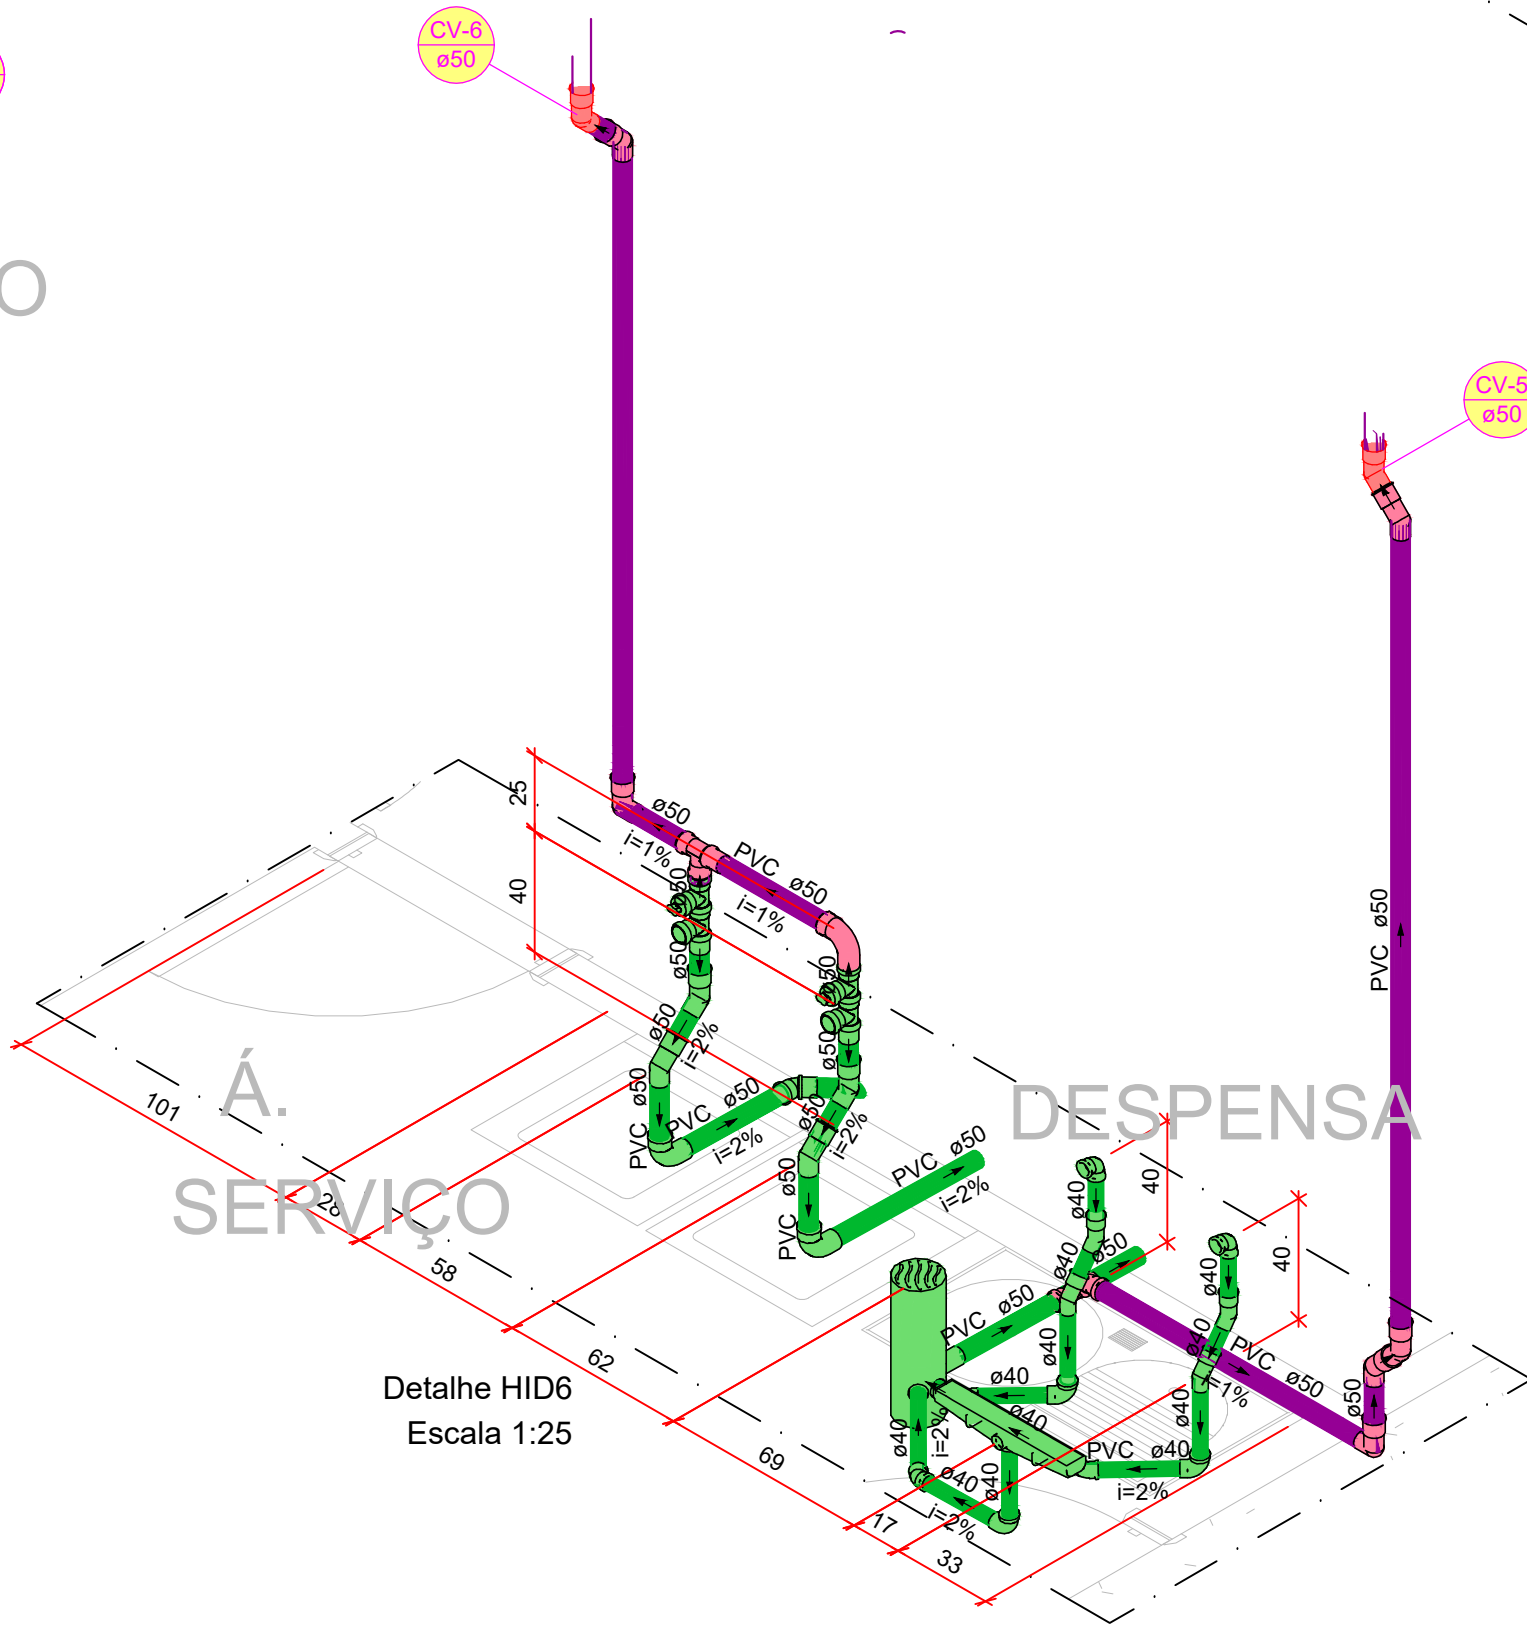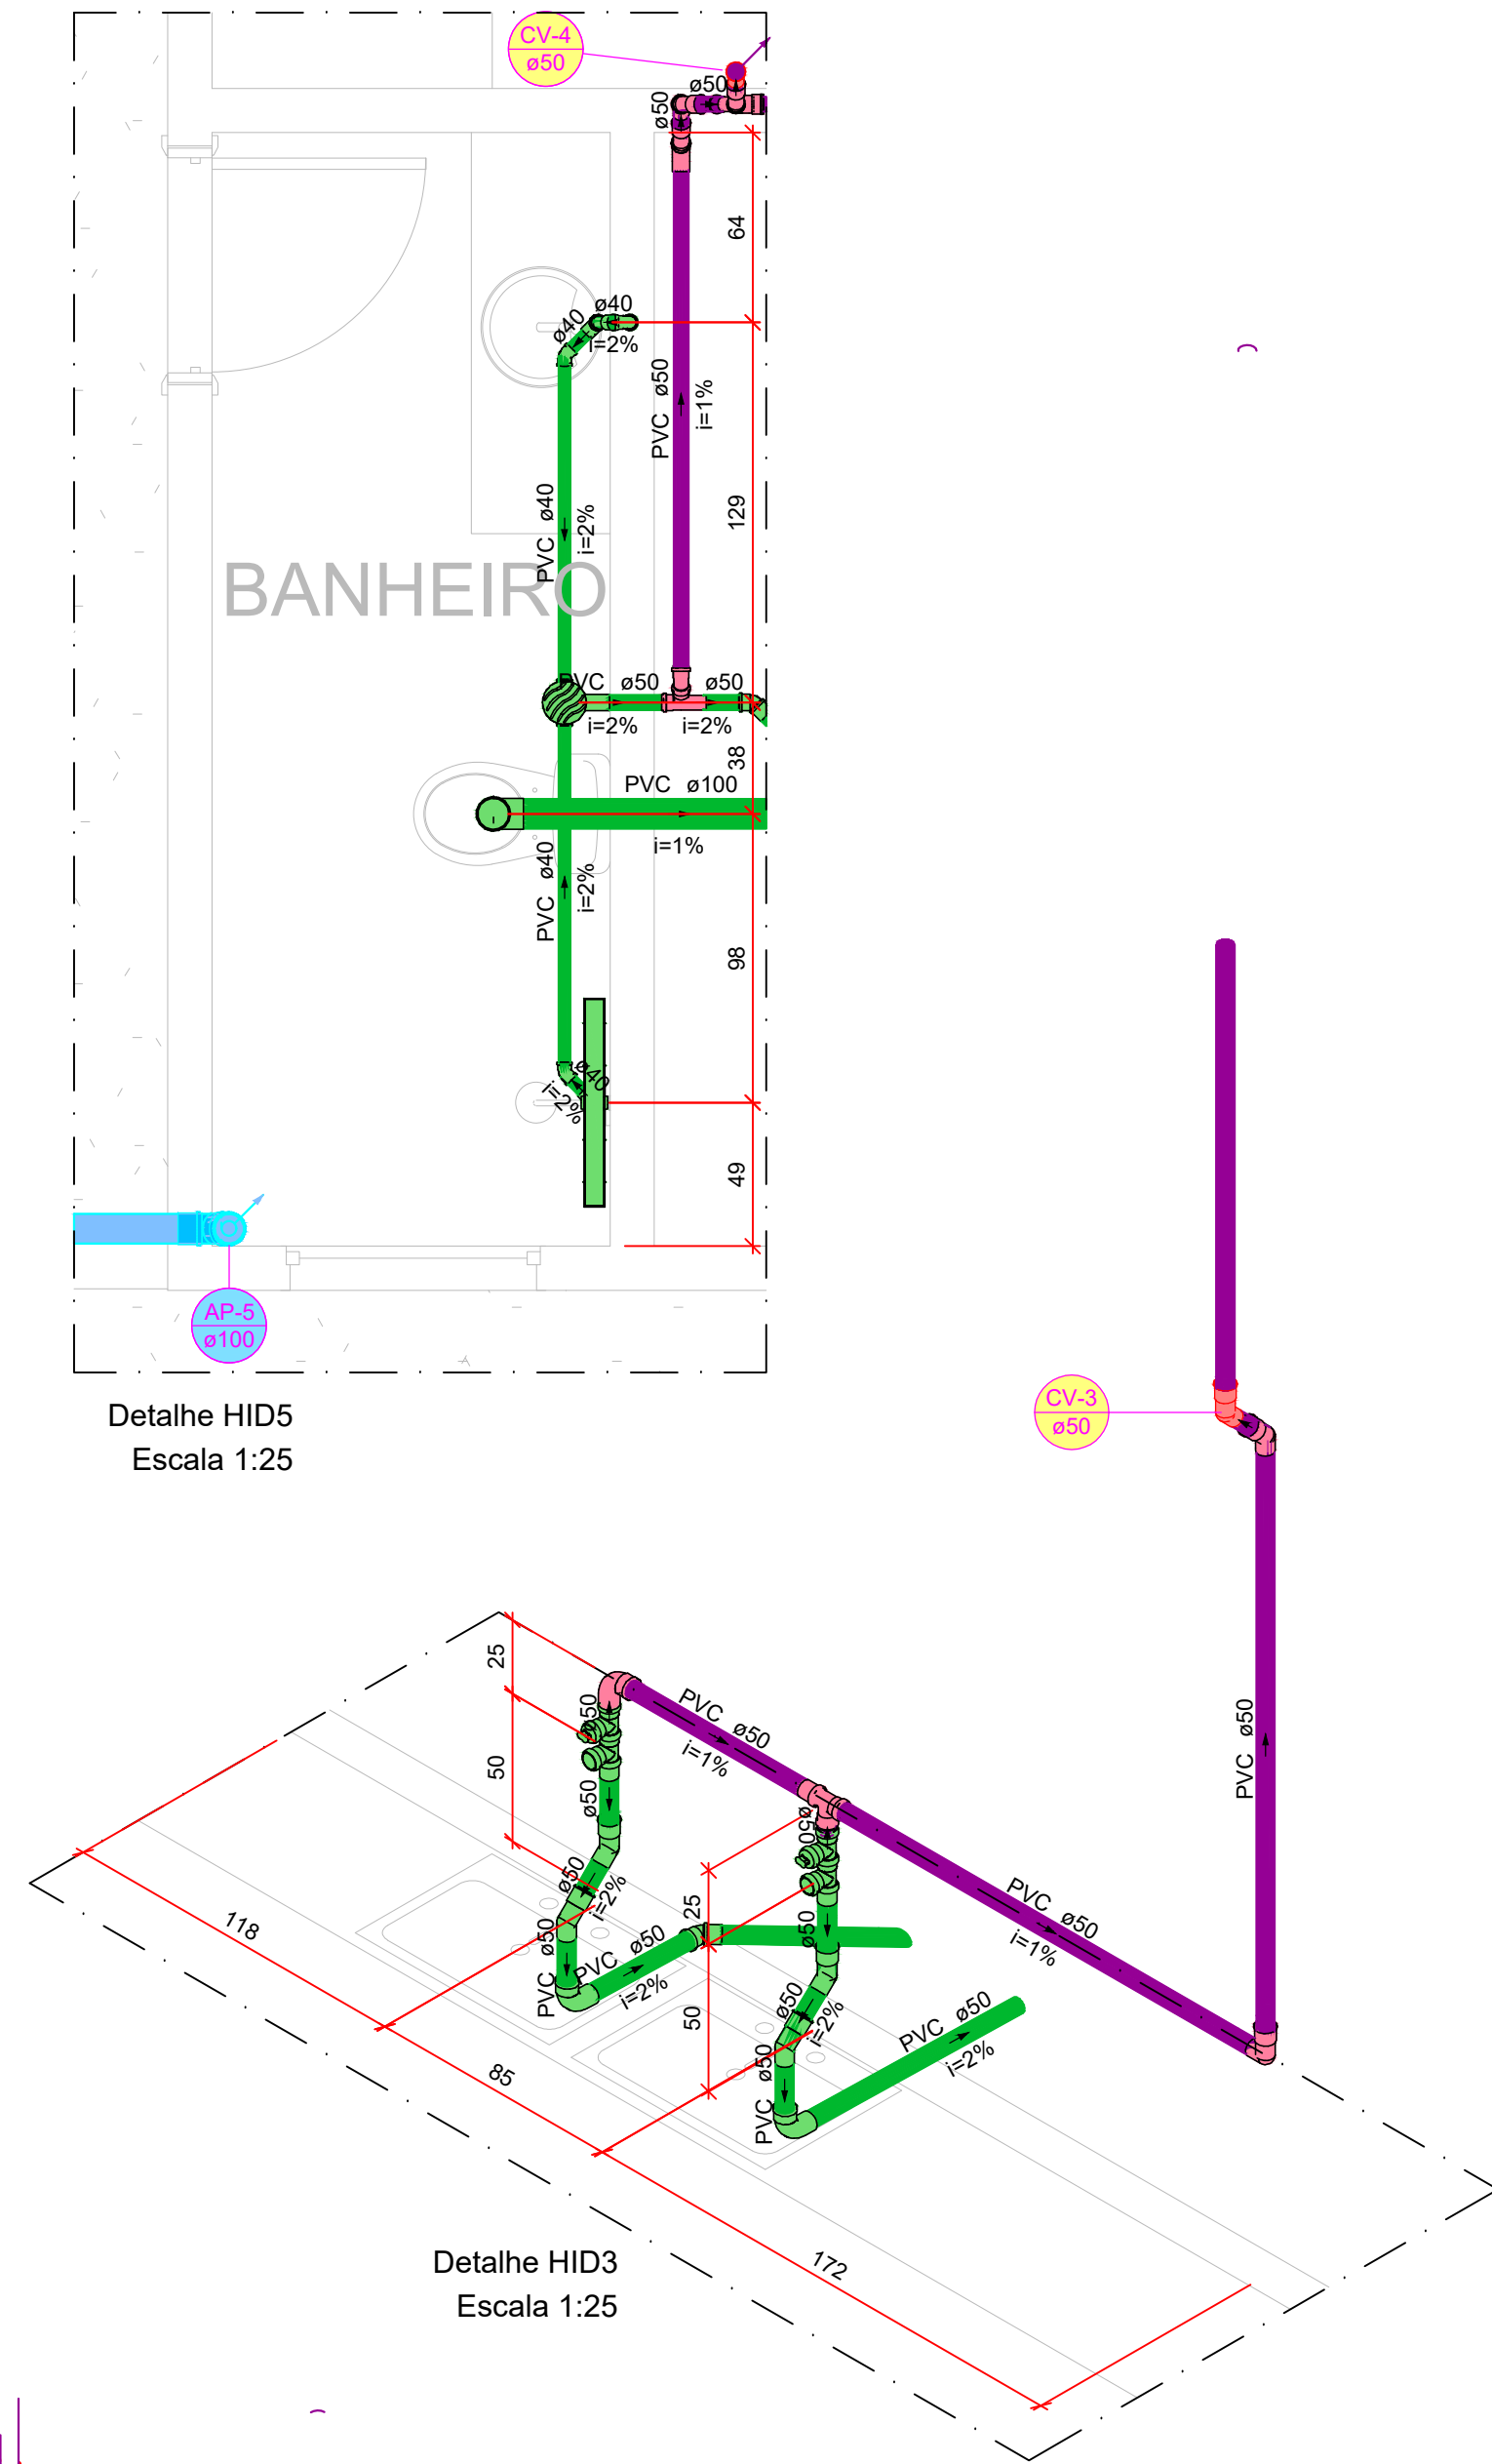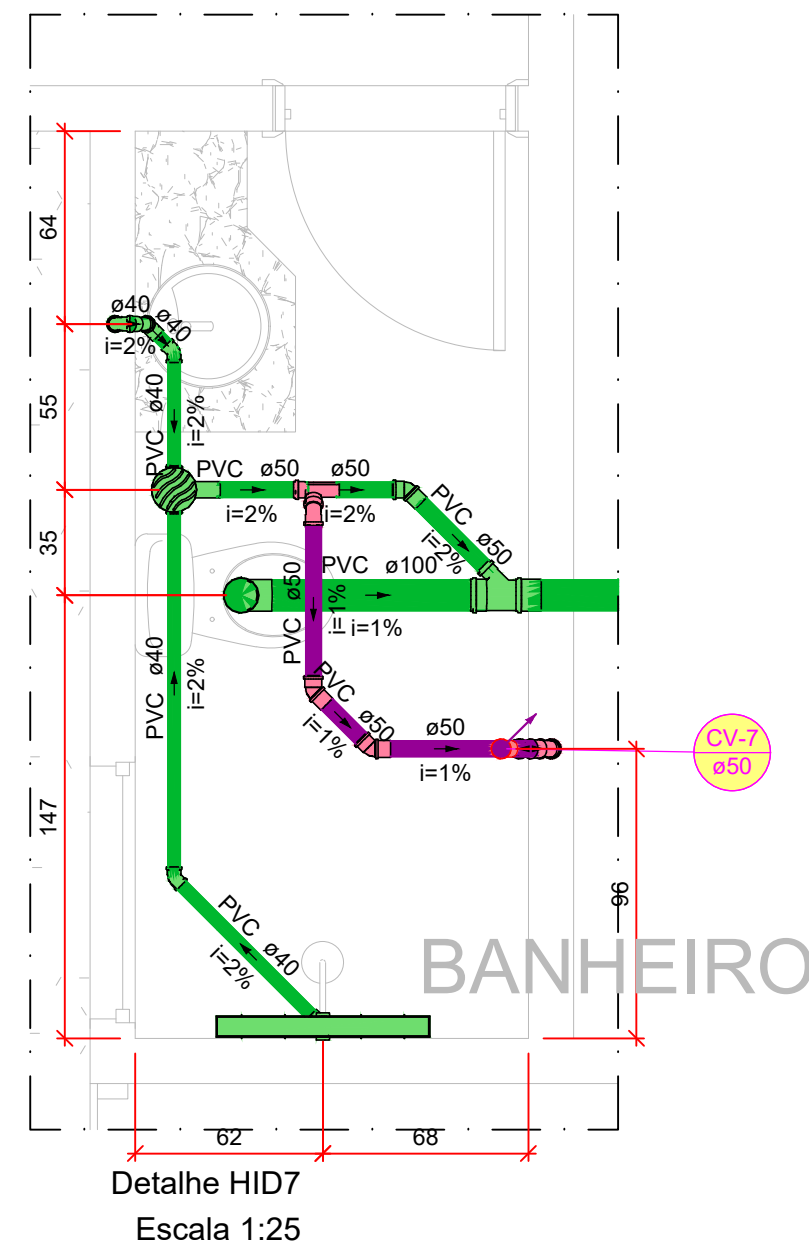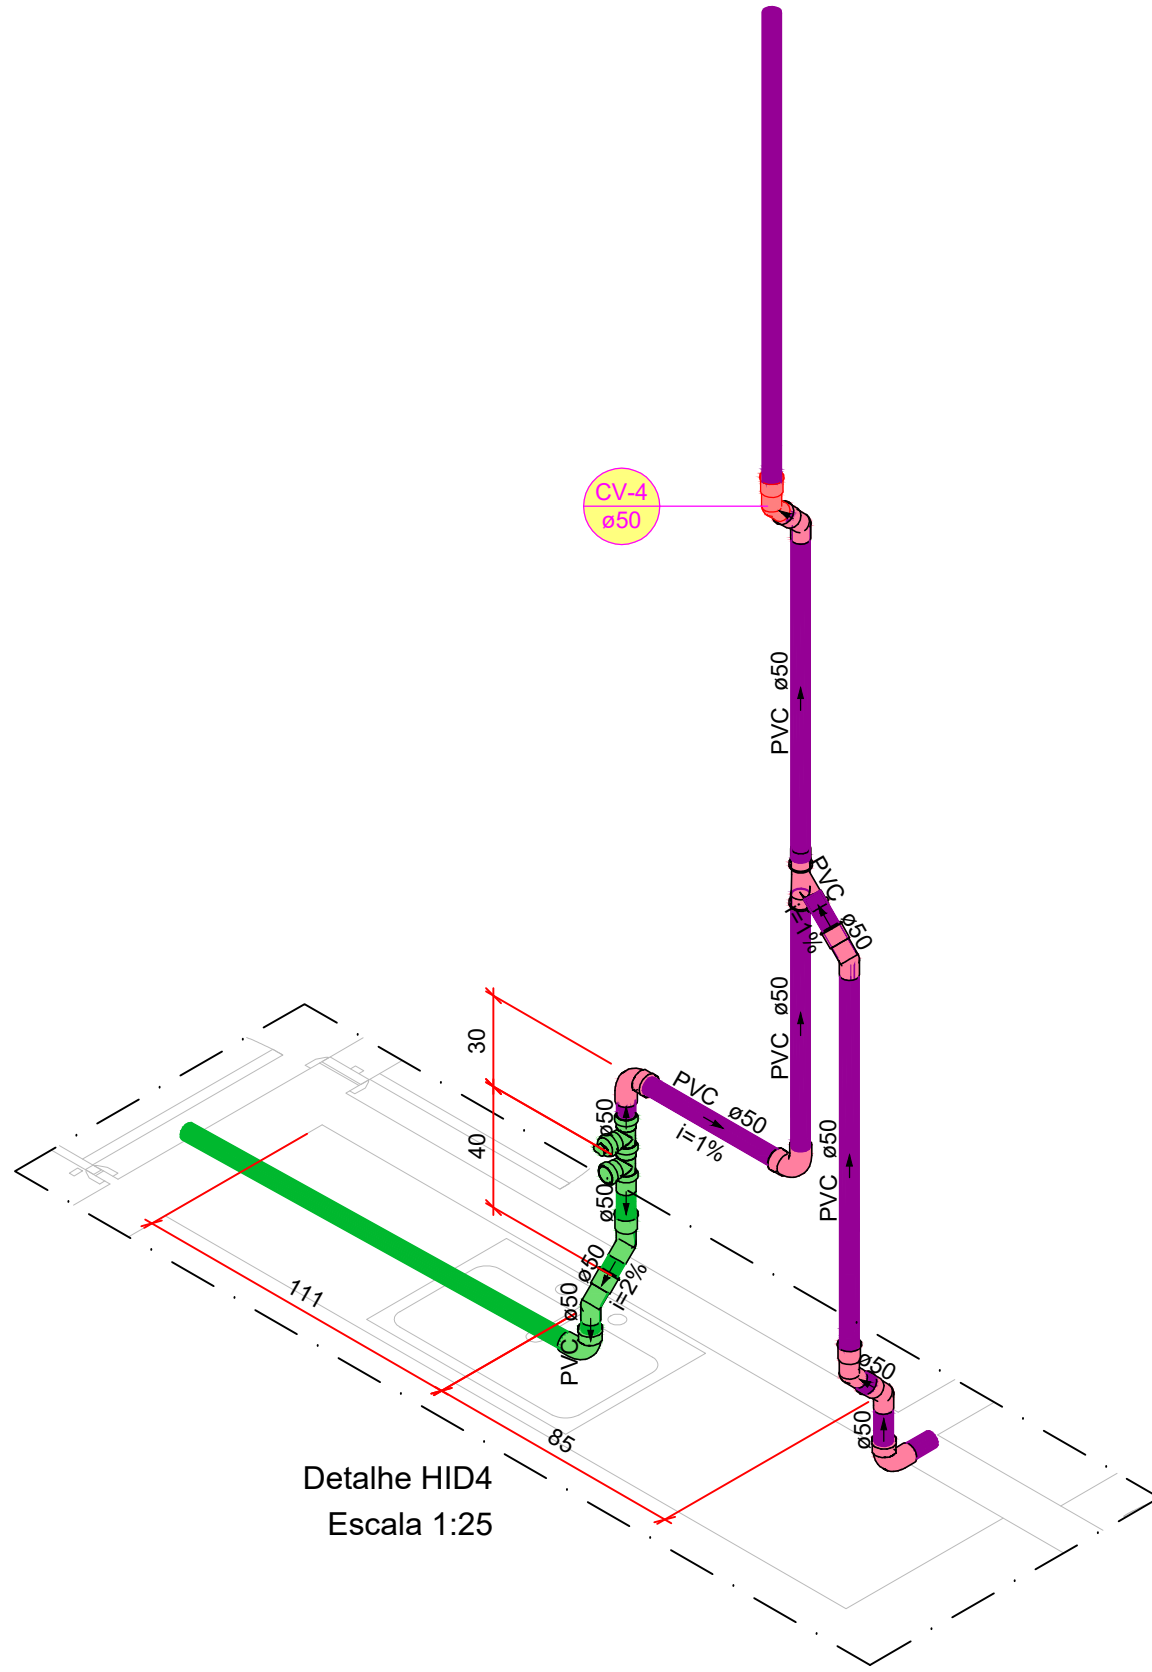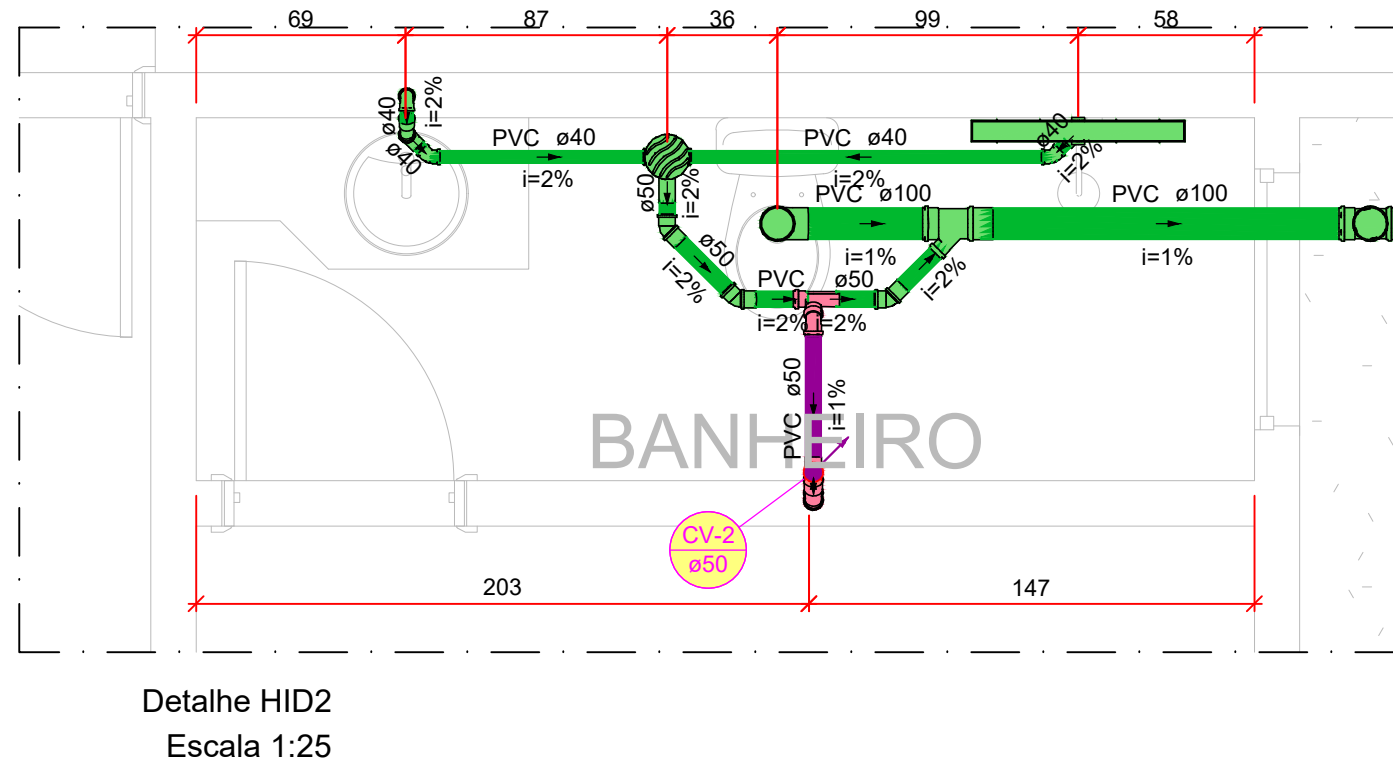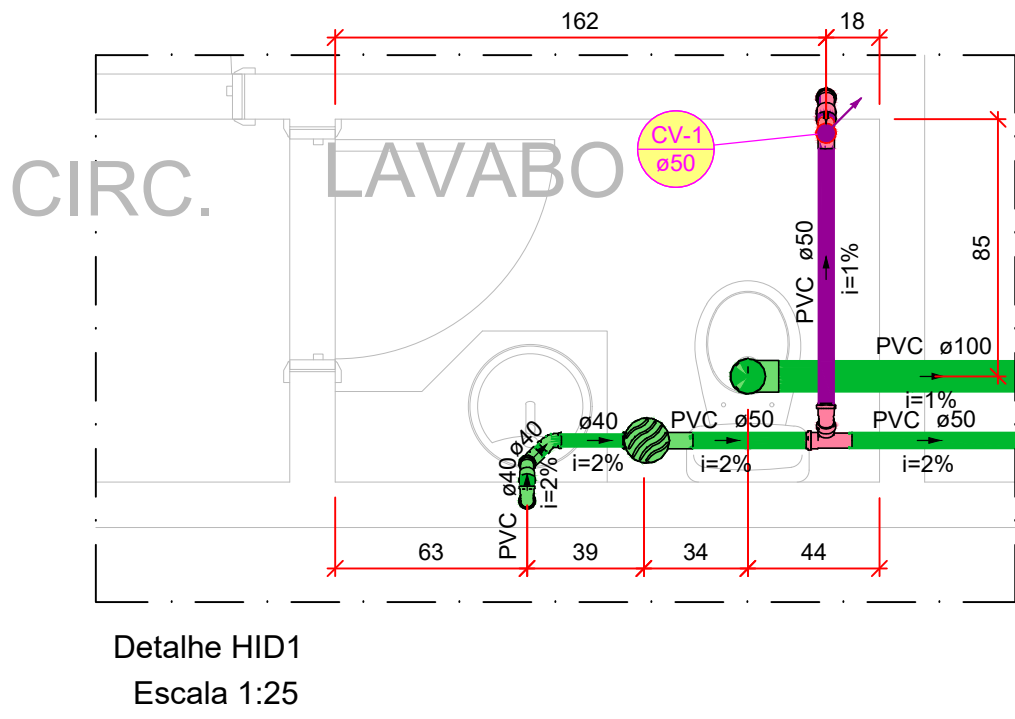

- NOTAS
1. ESTE PROJETO É PROPRIEDADE DO PROJETISTA REGISTRADO NO SELO. CONFORME LEI N°: 5194/66 NÃO DEVE SER UTILIZADO PARA QUALQUER OUTRA FINALIDADE QUE NÃO SE RELACIONE COM A EXECUÇÃO DA PRESENTE EDIFICAÇÃO, SENDO TERMINANTEMENTE VEDADA SUA COLOCAÇÃO A DISPOSIÇÃO DE TERCEIROS.
 2. O PROJETISTA NÃO SE RESPONSABILIZARÁ POR EVENTUAIS ALTERAÇÕES DESTES PROJETO DURANTE SUA EXECUÇÃO. QUALQUER MODIFICAÇÃO, O MESMO DEVE SER CONTACTADO.
 3. ESTE PROJETO FOI BASEADO NO LAY-OUT E INFORMAÇÕES FORNECIDAS PELO ARQUITETO OU PROPRIETÁRIO.
 4. QUALQUER MODIFICAÇÃO OU DÚVIDA DEVERÁ SER IMEDIATAMENTE COMUNICADA POR ESCRITO AO PROJETISTA.

REVISÕES			
REVISÃO	DATA	DESCRIÇÃO	RESPONSÁVEL
00	13/10/2026	EMIÇÃO INICIAL	

PROJETO:

RESIDÊNCIA UNIFAMILIAR - TÉRREA

ENDEREÇO:

PROPRIETÁRIO

AUTOR DO PROJETO

ENG° CIVIL ZEQUEIL PEREIRA DE SOUSA
CREA 1020348755-D/GO

RESPONSÁVEL TÉCNICO

ENG° CIVIL ZEQUEIL PEREIRA DE SOUSA
CREA 1020348755-D/GO

PRANCHA:

04/05

LOGO CLIENTE:

REVISÃO:

00

DISCIPLINA:

HIDROSSANITÁRIO-ESGOTO

CONTEUDO:

PLANTA BAIXA, DETALHES, NOTAS, LEGENDAS, LISTA DE MATERIAIS

DATA:

OUTUBRO/28






ÁREA:

DESENHO:

TECNÓLOGO LÁZARO PAULO

ESCALA:





INDICADA

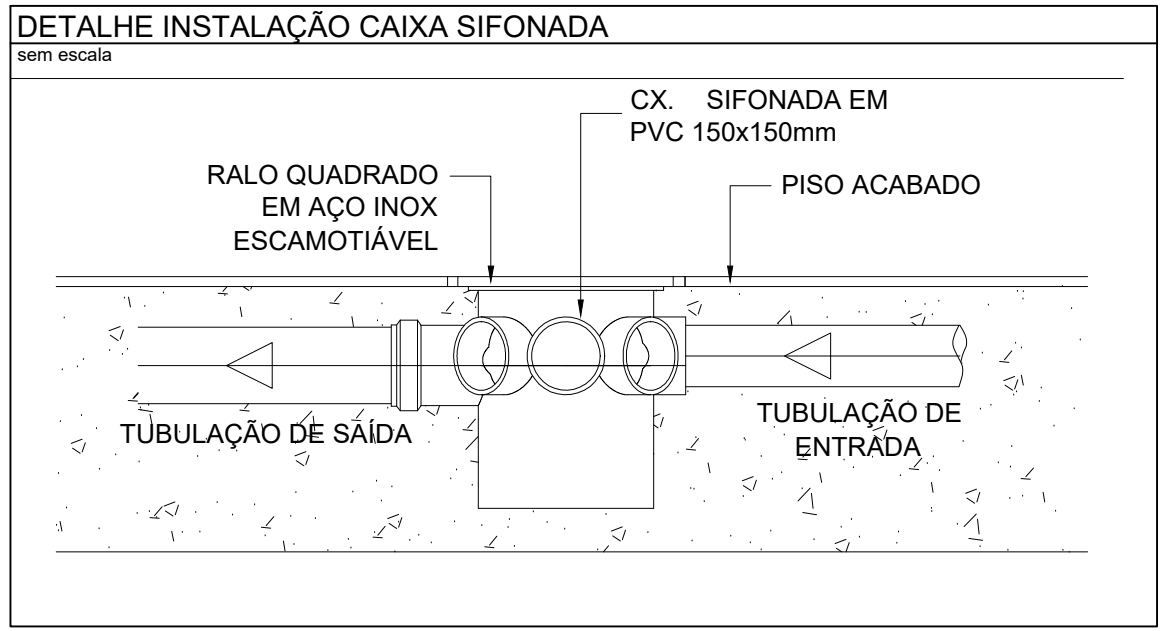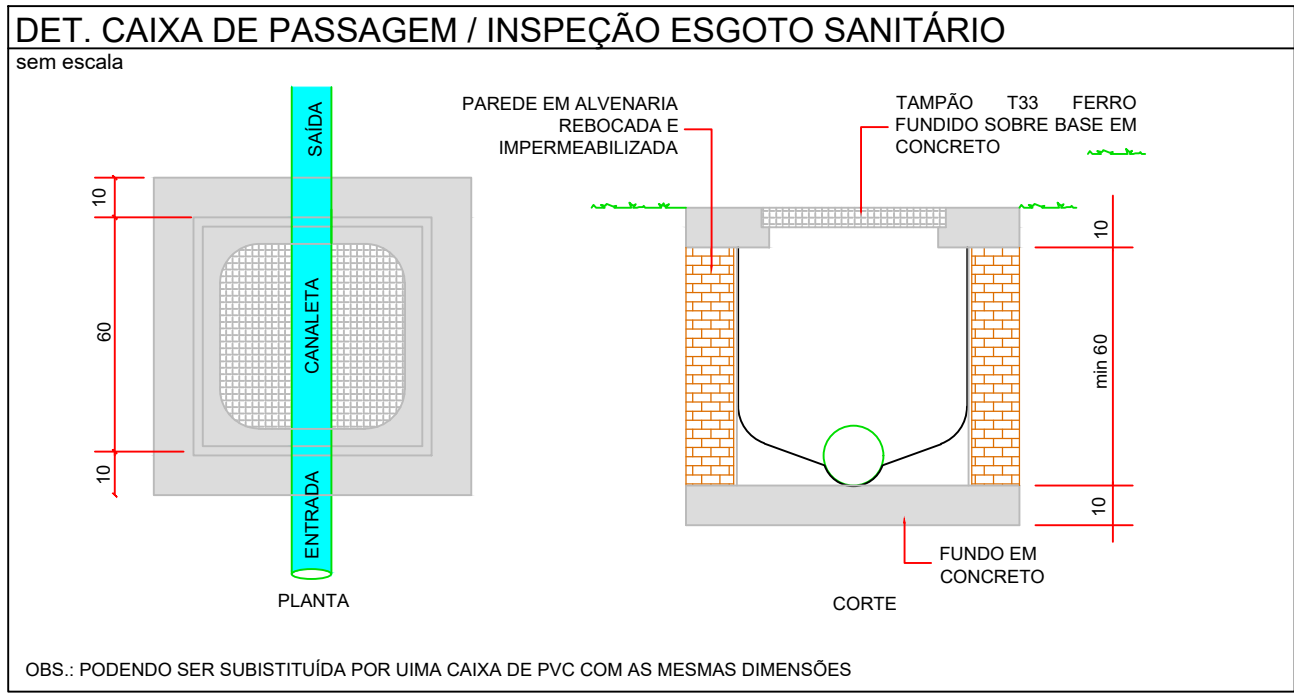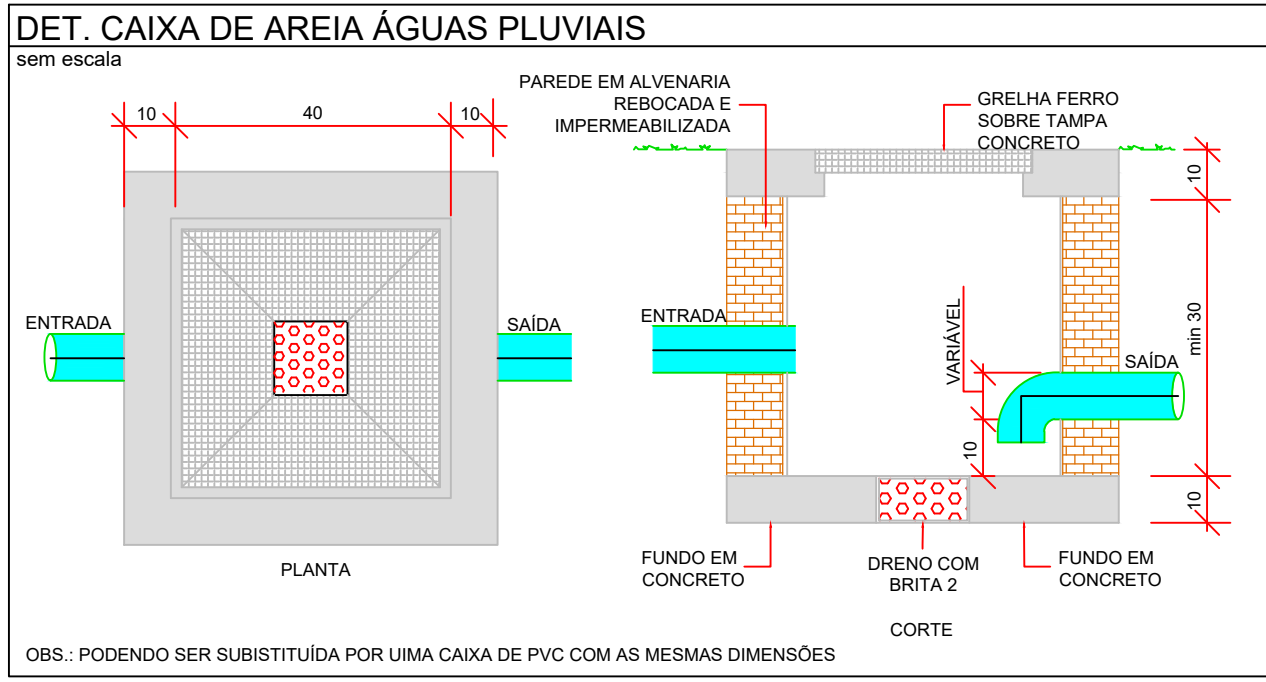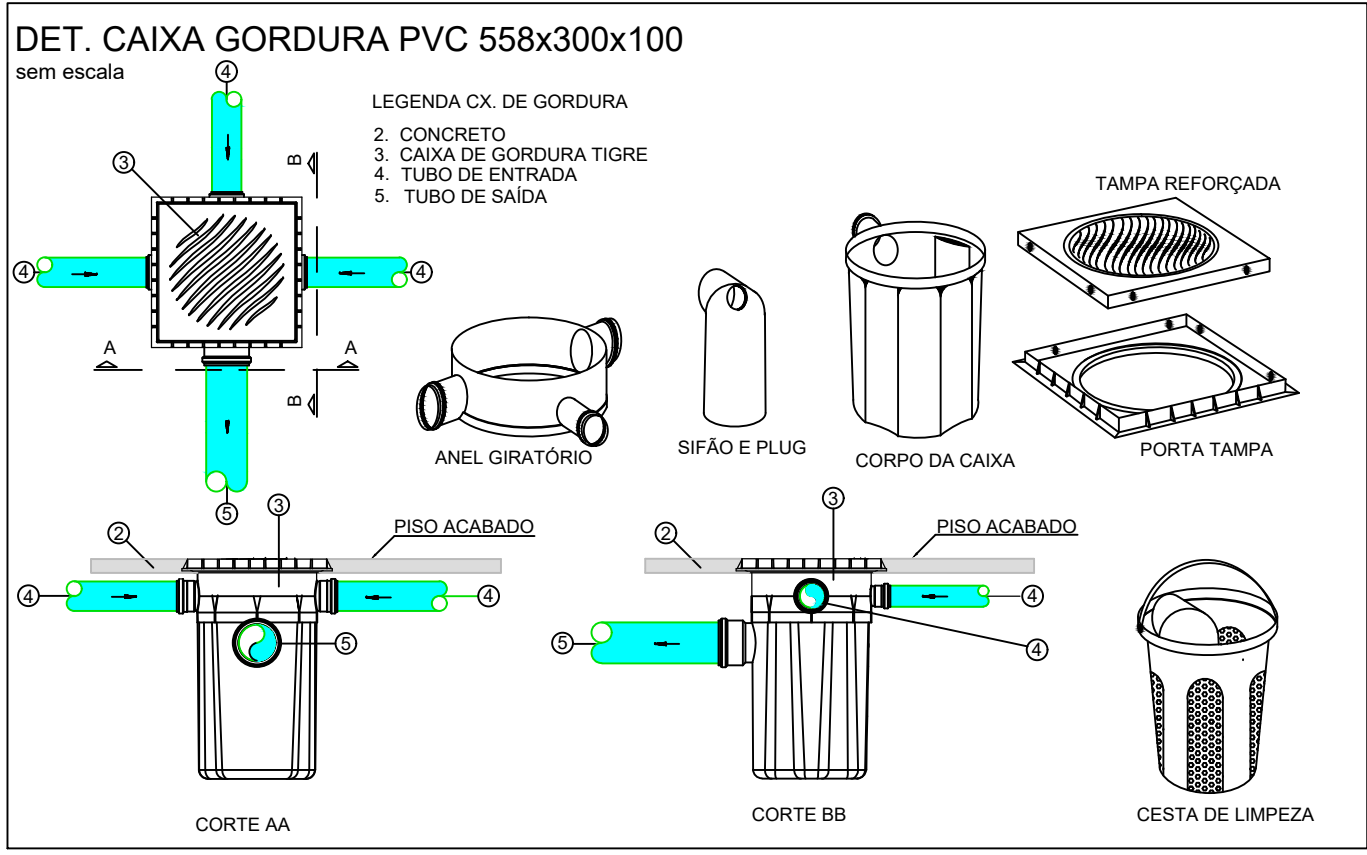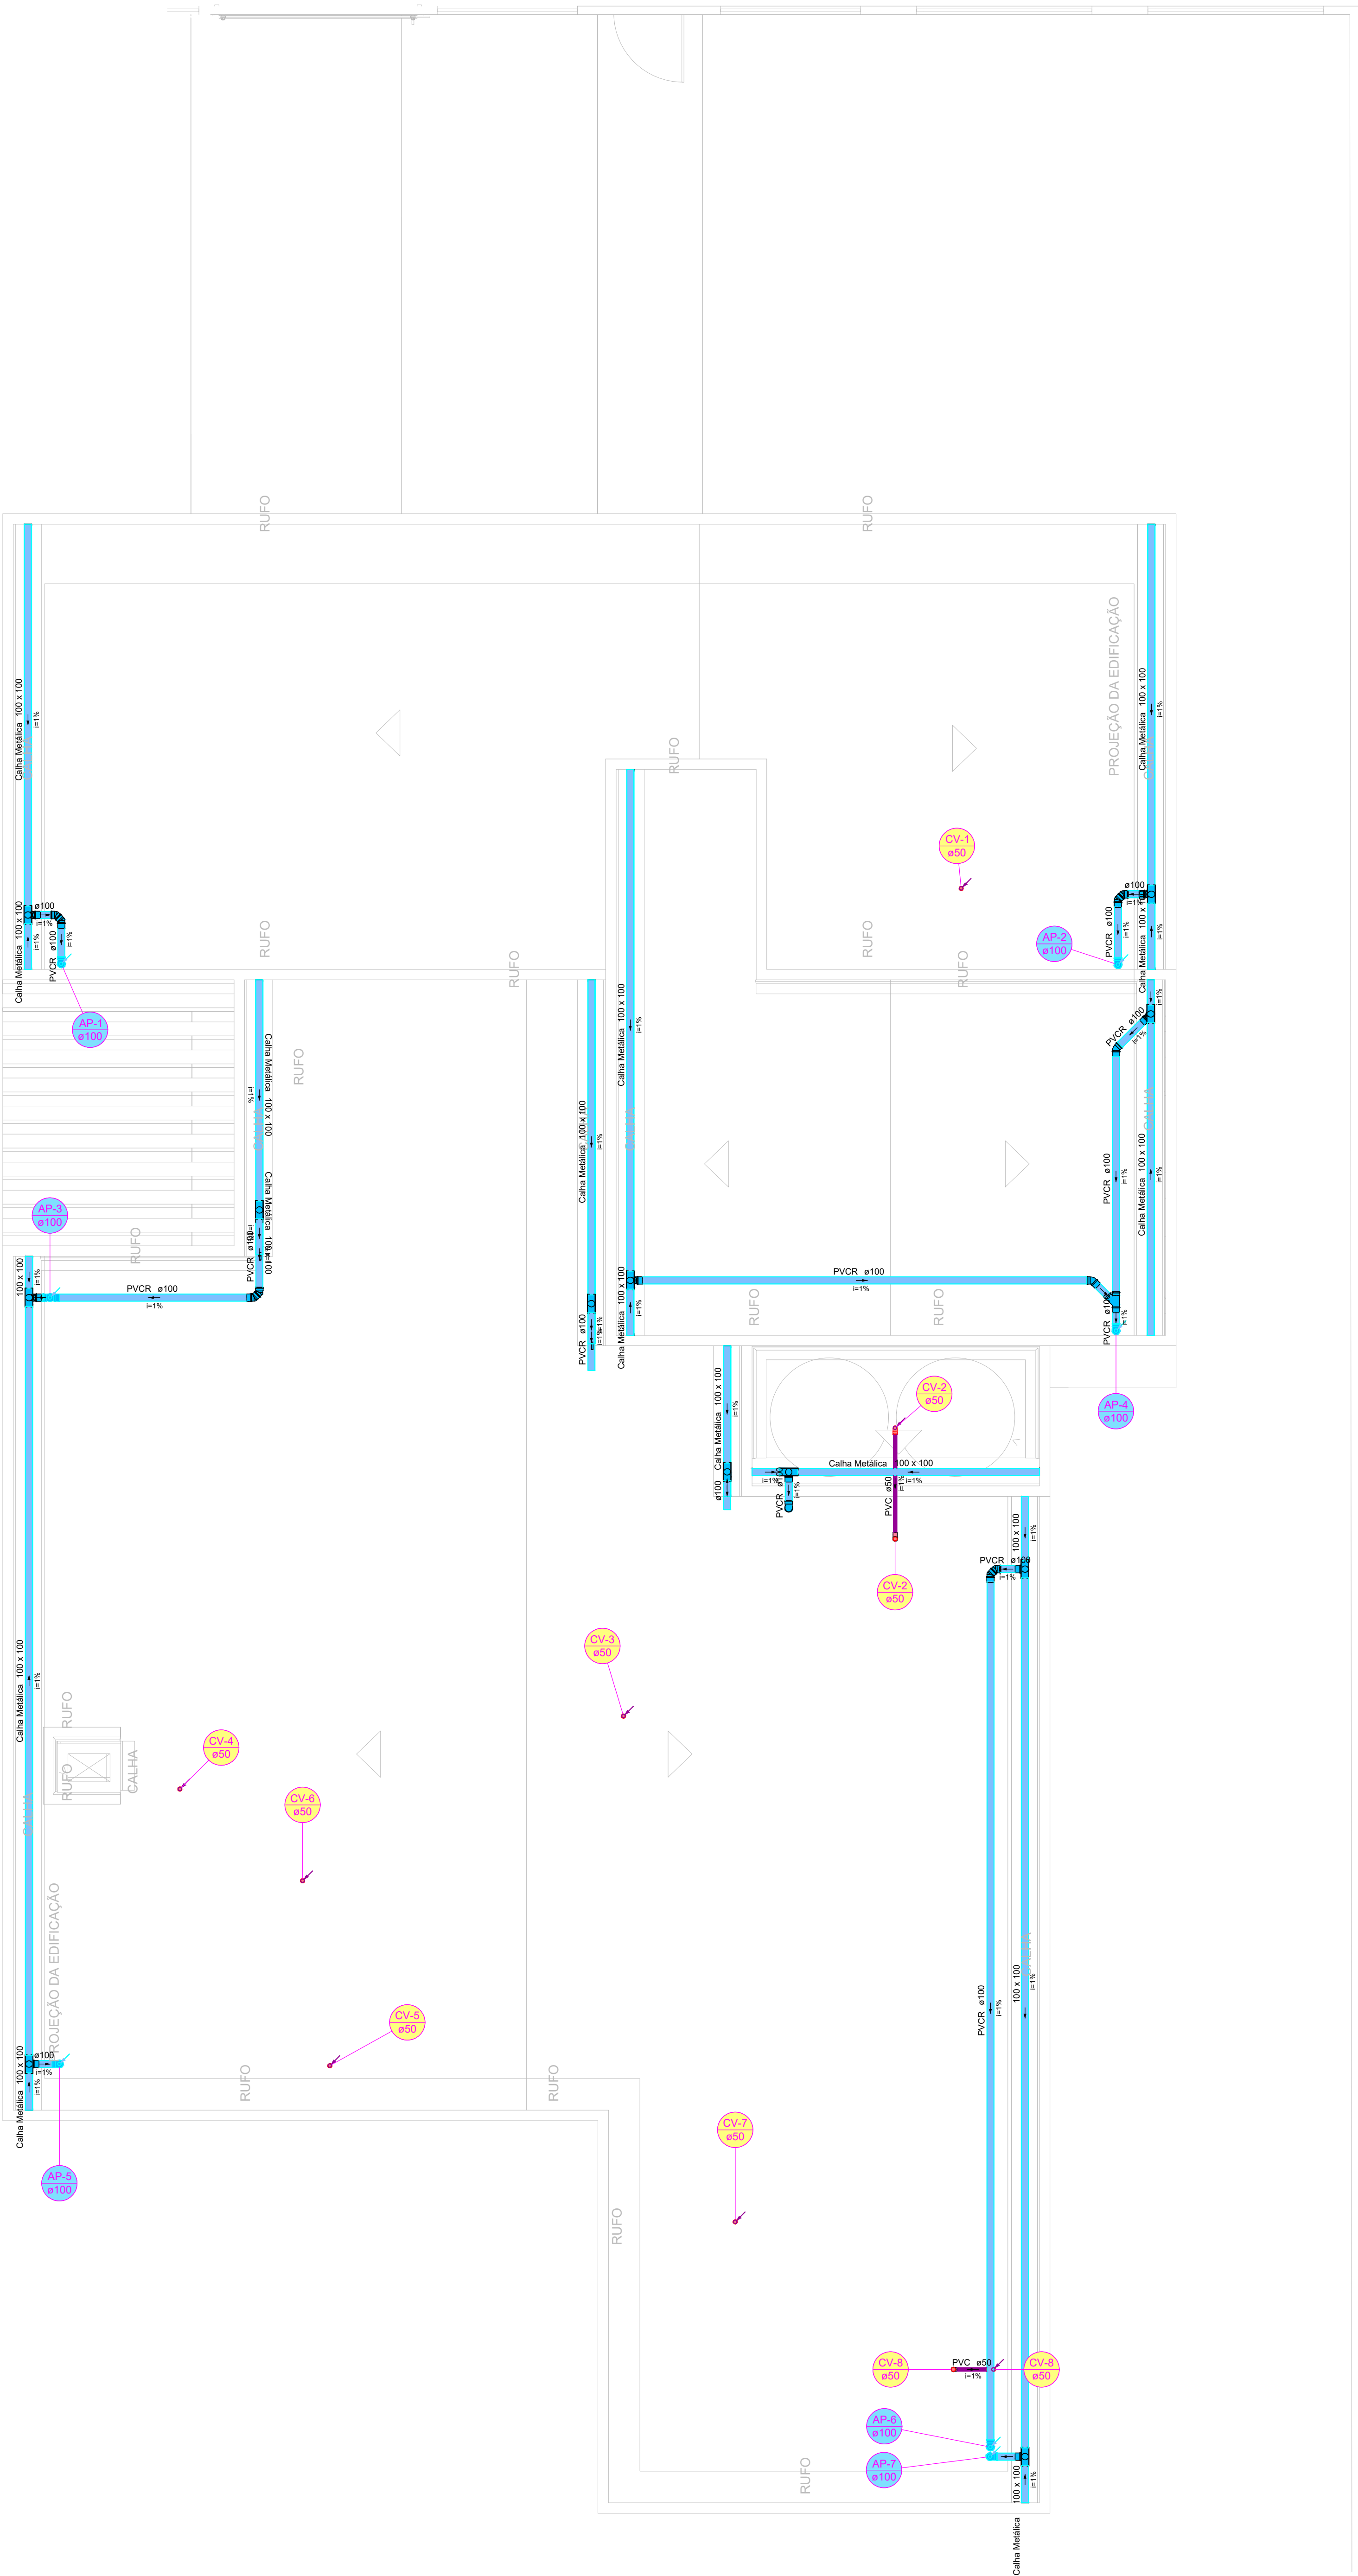

Lista de materiais - Cobertura	
Caixa metálica	
Adaptador para bocal semi-circular	12 pc
100 mm x 100 mm	
Cabeceira retangular	20 pc
100 mm x 100 mm	
Caixa retangular	67.79 m
100 mm x 100 mm	
PVC Esgoto	
Anel de borracha	4 pc
50mm - 2"	
Curva 90 curta	4 pc
50 mm	
Terminal de ventilação	8 pc
50 mm	
Tubo rígido oi ponta lisa	43.78 m
50 mm - 2"	
PVC série R	
Anel de borracha	63 pc
100mm	
Joelho 45° Série R	22 pc
100 mm	
Joelho 90° Série R	13 pc
100 mm	
Junção simples Série R	1 pc
100 mm - 100 mm	
Tubo PVC rígido Série R ponta - bolsa	97.18 m
100 mm	
Tê sanitário Série R - superior	1 pc
100 mm - 100 mm	

Legenda - Cobertura	
Adaptador para bocal semi-circular s/ terminação	
Cabeceira retangular	
Curva 90 curta- coluna	
Curva 90 curta- coluna bolsa	
Curva 90 curta- desce	
Joelho 45° + Joelho 45° - Pê de coluna Série R	
Joelho 45° + Joelho 45° Série R	
Joelho 45° Série R	
Joelho 90° Série R coluna	
Joelho 90° Série R desce	
Junção simples Série R	
Tê sanitário Série R - superior	
Terminal de ventilação- coluna	


Legenda de condutos - Cobertura	
Pluvial	
Ventilação	

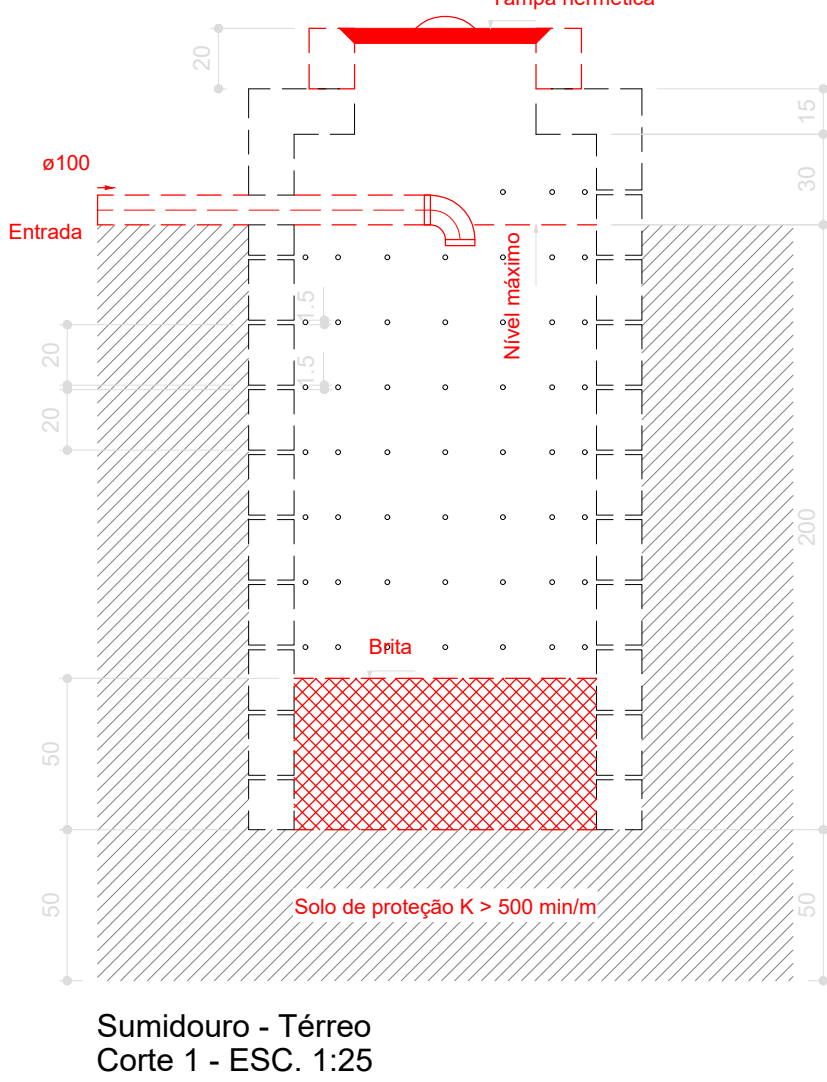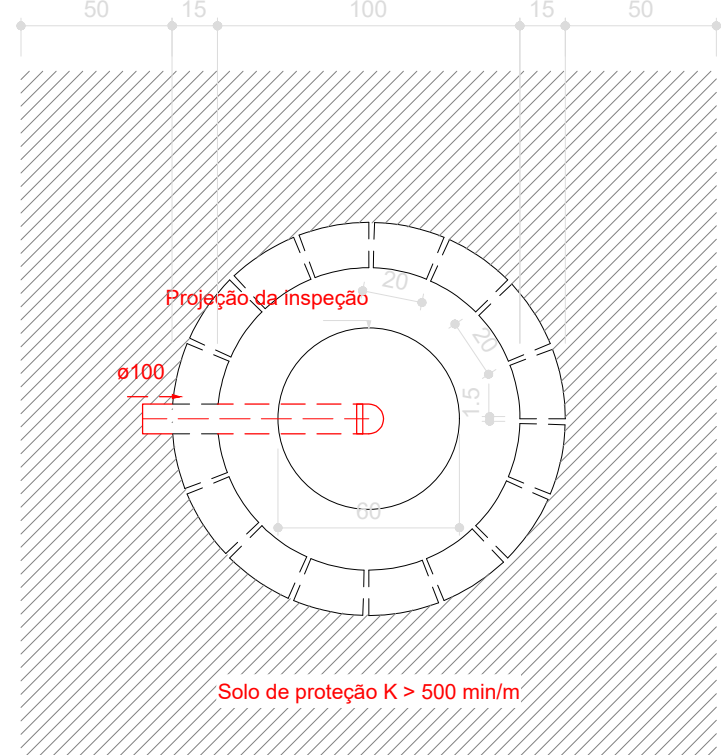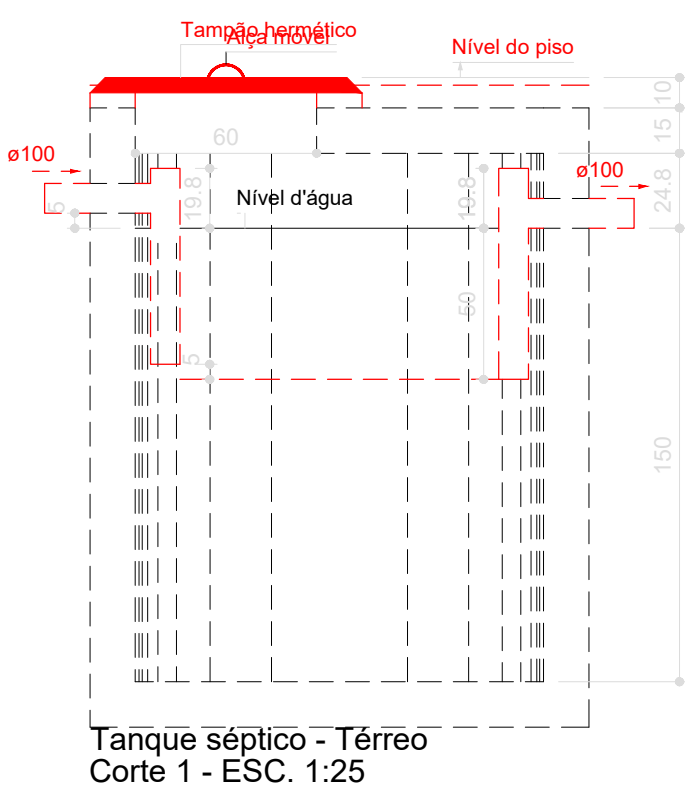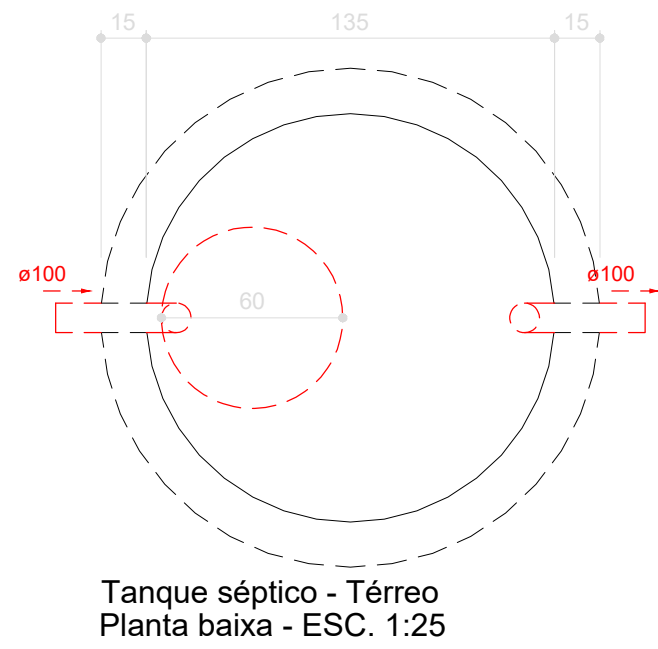

DET. TOMADA D'ÁGUA CALHAS


sem escala

USAR PROLONGADOR COM 2cm ACIMA DA IMPERMEABILIZAÇÃO

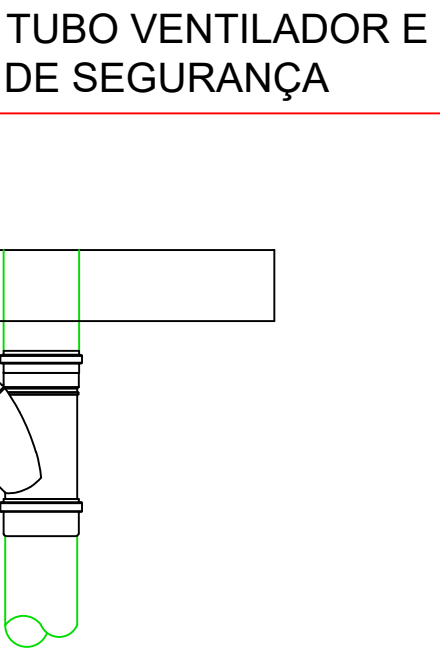

DET. FIXAÇÃO TUBULAÇÕES

sem escala

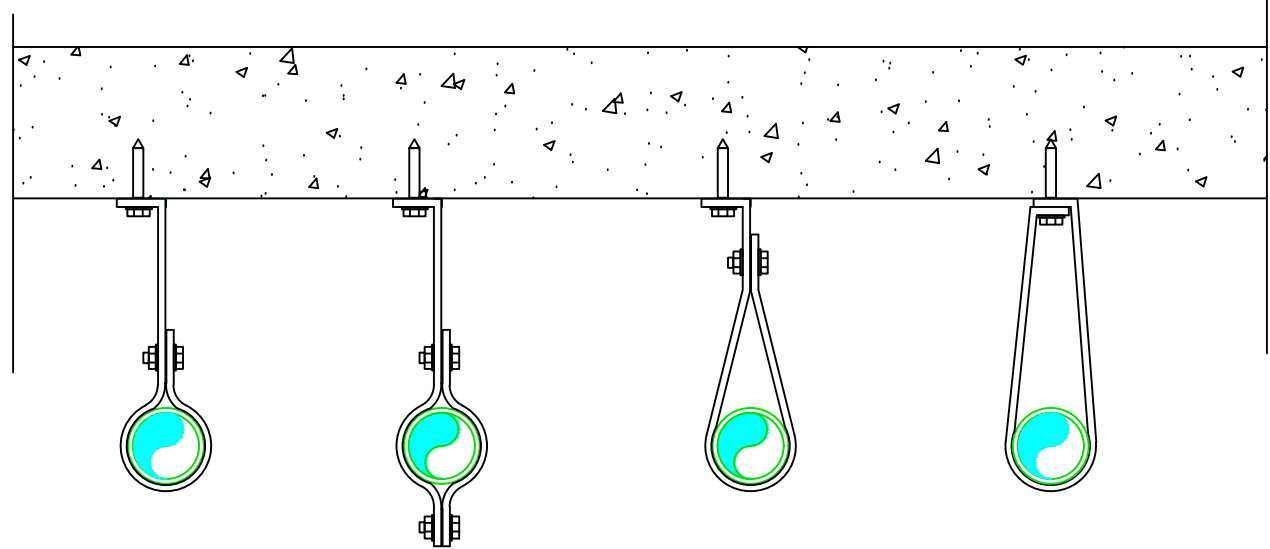

NOTAS

1. ESTE PROJETO É PROPRIEDADE DO PROJETISTA REGISTRADO NO SELO. CONFORME LEI N°: 5194/66 NÃO DEVE SER UTILIZADO PARA QUALQUER OUTRA FINALIDADE QUE NÃO SE RELACIONE COM A EXECUÇÃO DA PRESENTE EDIFICAÇÃO, SENDO TERMINANTEMENTE VEDADA SUA COLOCAÇÃO A DISPOSIÇÃO DE TERCEIROS.
2. O PROJETISTA NÃO SE RESPONSABILIZARÁ POR EVENTUAIS ALTERAÇÕES DESTES PROJETO DURANTE SUA EXECUÇÃO. QUALQUER MODIFICAÇÃO, O MESMO DEVE SER CONTACTADO.
3. ESTE PROJETO FOI BASEADO NO LAY-OUT E INFORMAÇÕES FORNECIDAS PELO ARQUITETO OU PROPRIETÁRIO.
4. QUALQUER MODIFICAÇÃO OU DÚVIDA DEVERÁ SER IMEDIATAMENTE COMUNICADA POR ESCRITO AO PROJETISTA.

REVISÕES			
REVISÃO	DATA	DESCRIÇÃO	RESPONSÁVEL
00	13/10/2026	EMISSION INICIAL	

PROJETO:

RESIDÊNCIA UNIFAMILIAR - TÉRREA

ENDEREÇO:

PROPRIETÁRIO

AUTOR DO PROJETO

ENG° CIVIL ZEQUEIL PEREIRA DE SOUSA
CREA 1020348755-D/GO

RESPONSÁVEL TÉCNICO

ENG° CIVIL ZEQUEIL PEREIRA DE SOUSA
CREA 1020348755-D/GO

PRANCHA:	LOGO CLIENTE:	REVISÃO:
05/05		00

DISCIPLINA: HIDROSSANITÁRIO-ESGOTO		
CONTEUDO: PLANTA BAIXA, DETALHES, NOTAS, LEGENDAS, LISTA DE MATERIAIS		
DATA: OUTUBRO/28	ÁREA:	DESENHO:
ESCALA: INDICADA	TECNÓLOGO LÁZARO PAULO	