




QD2

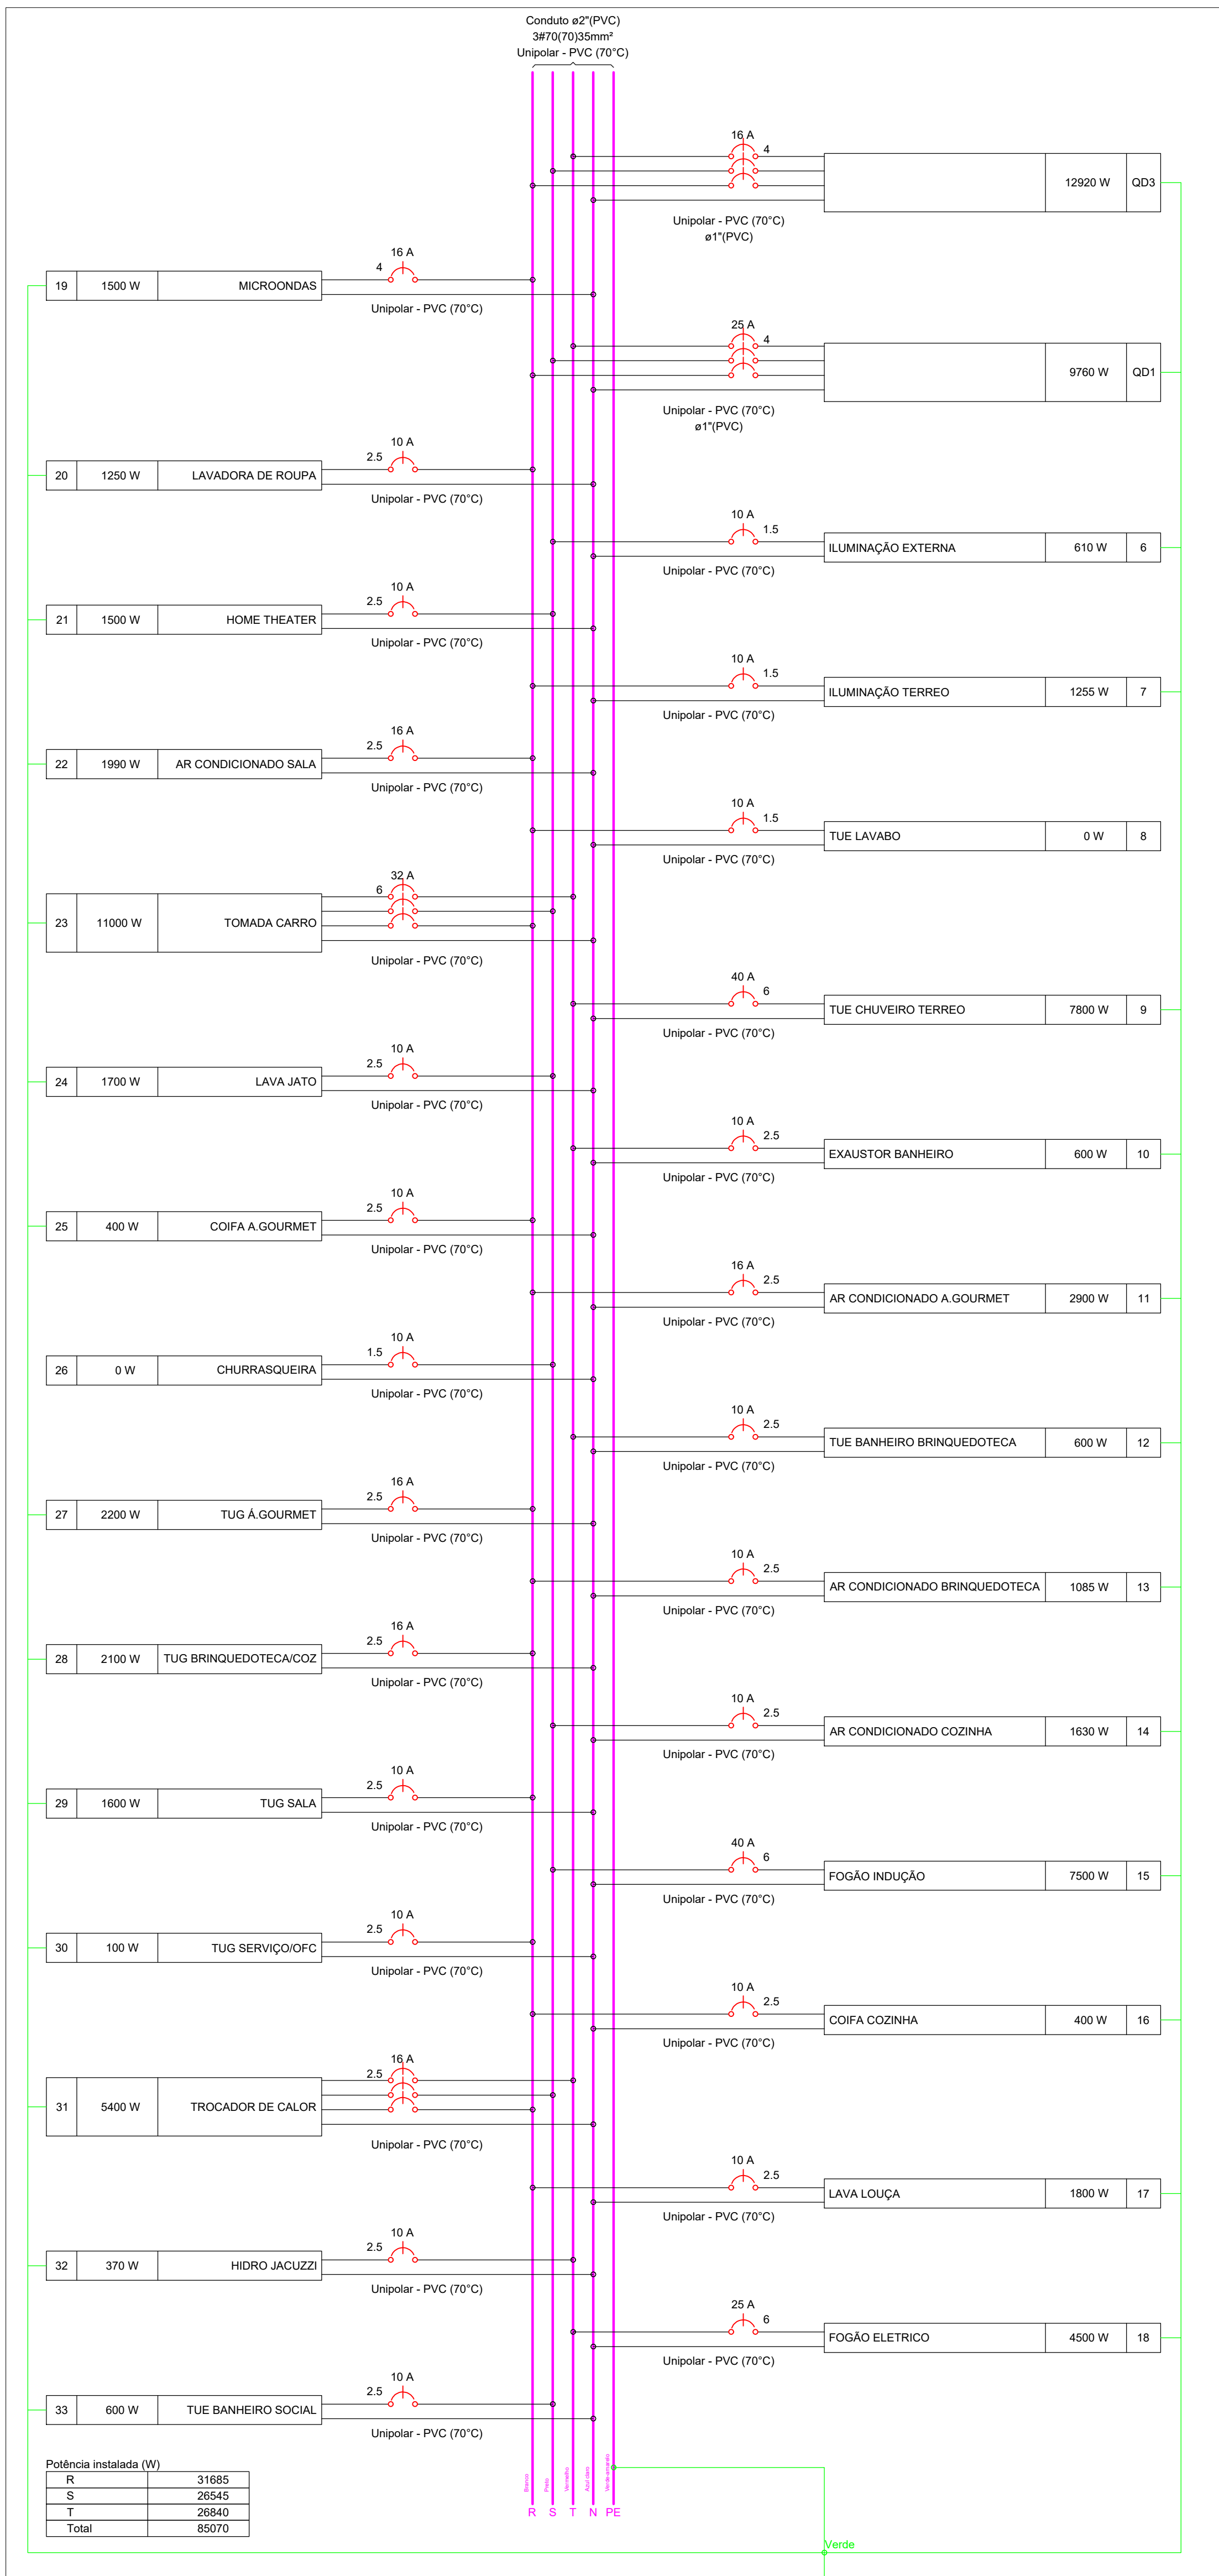


QD3

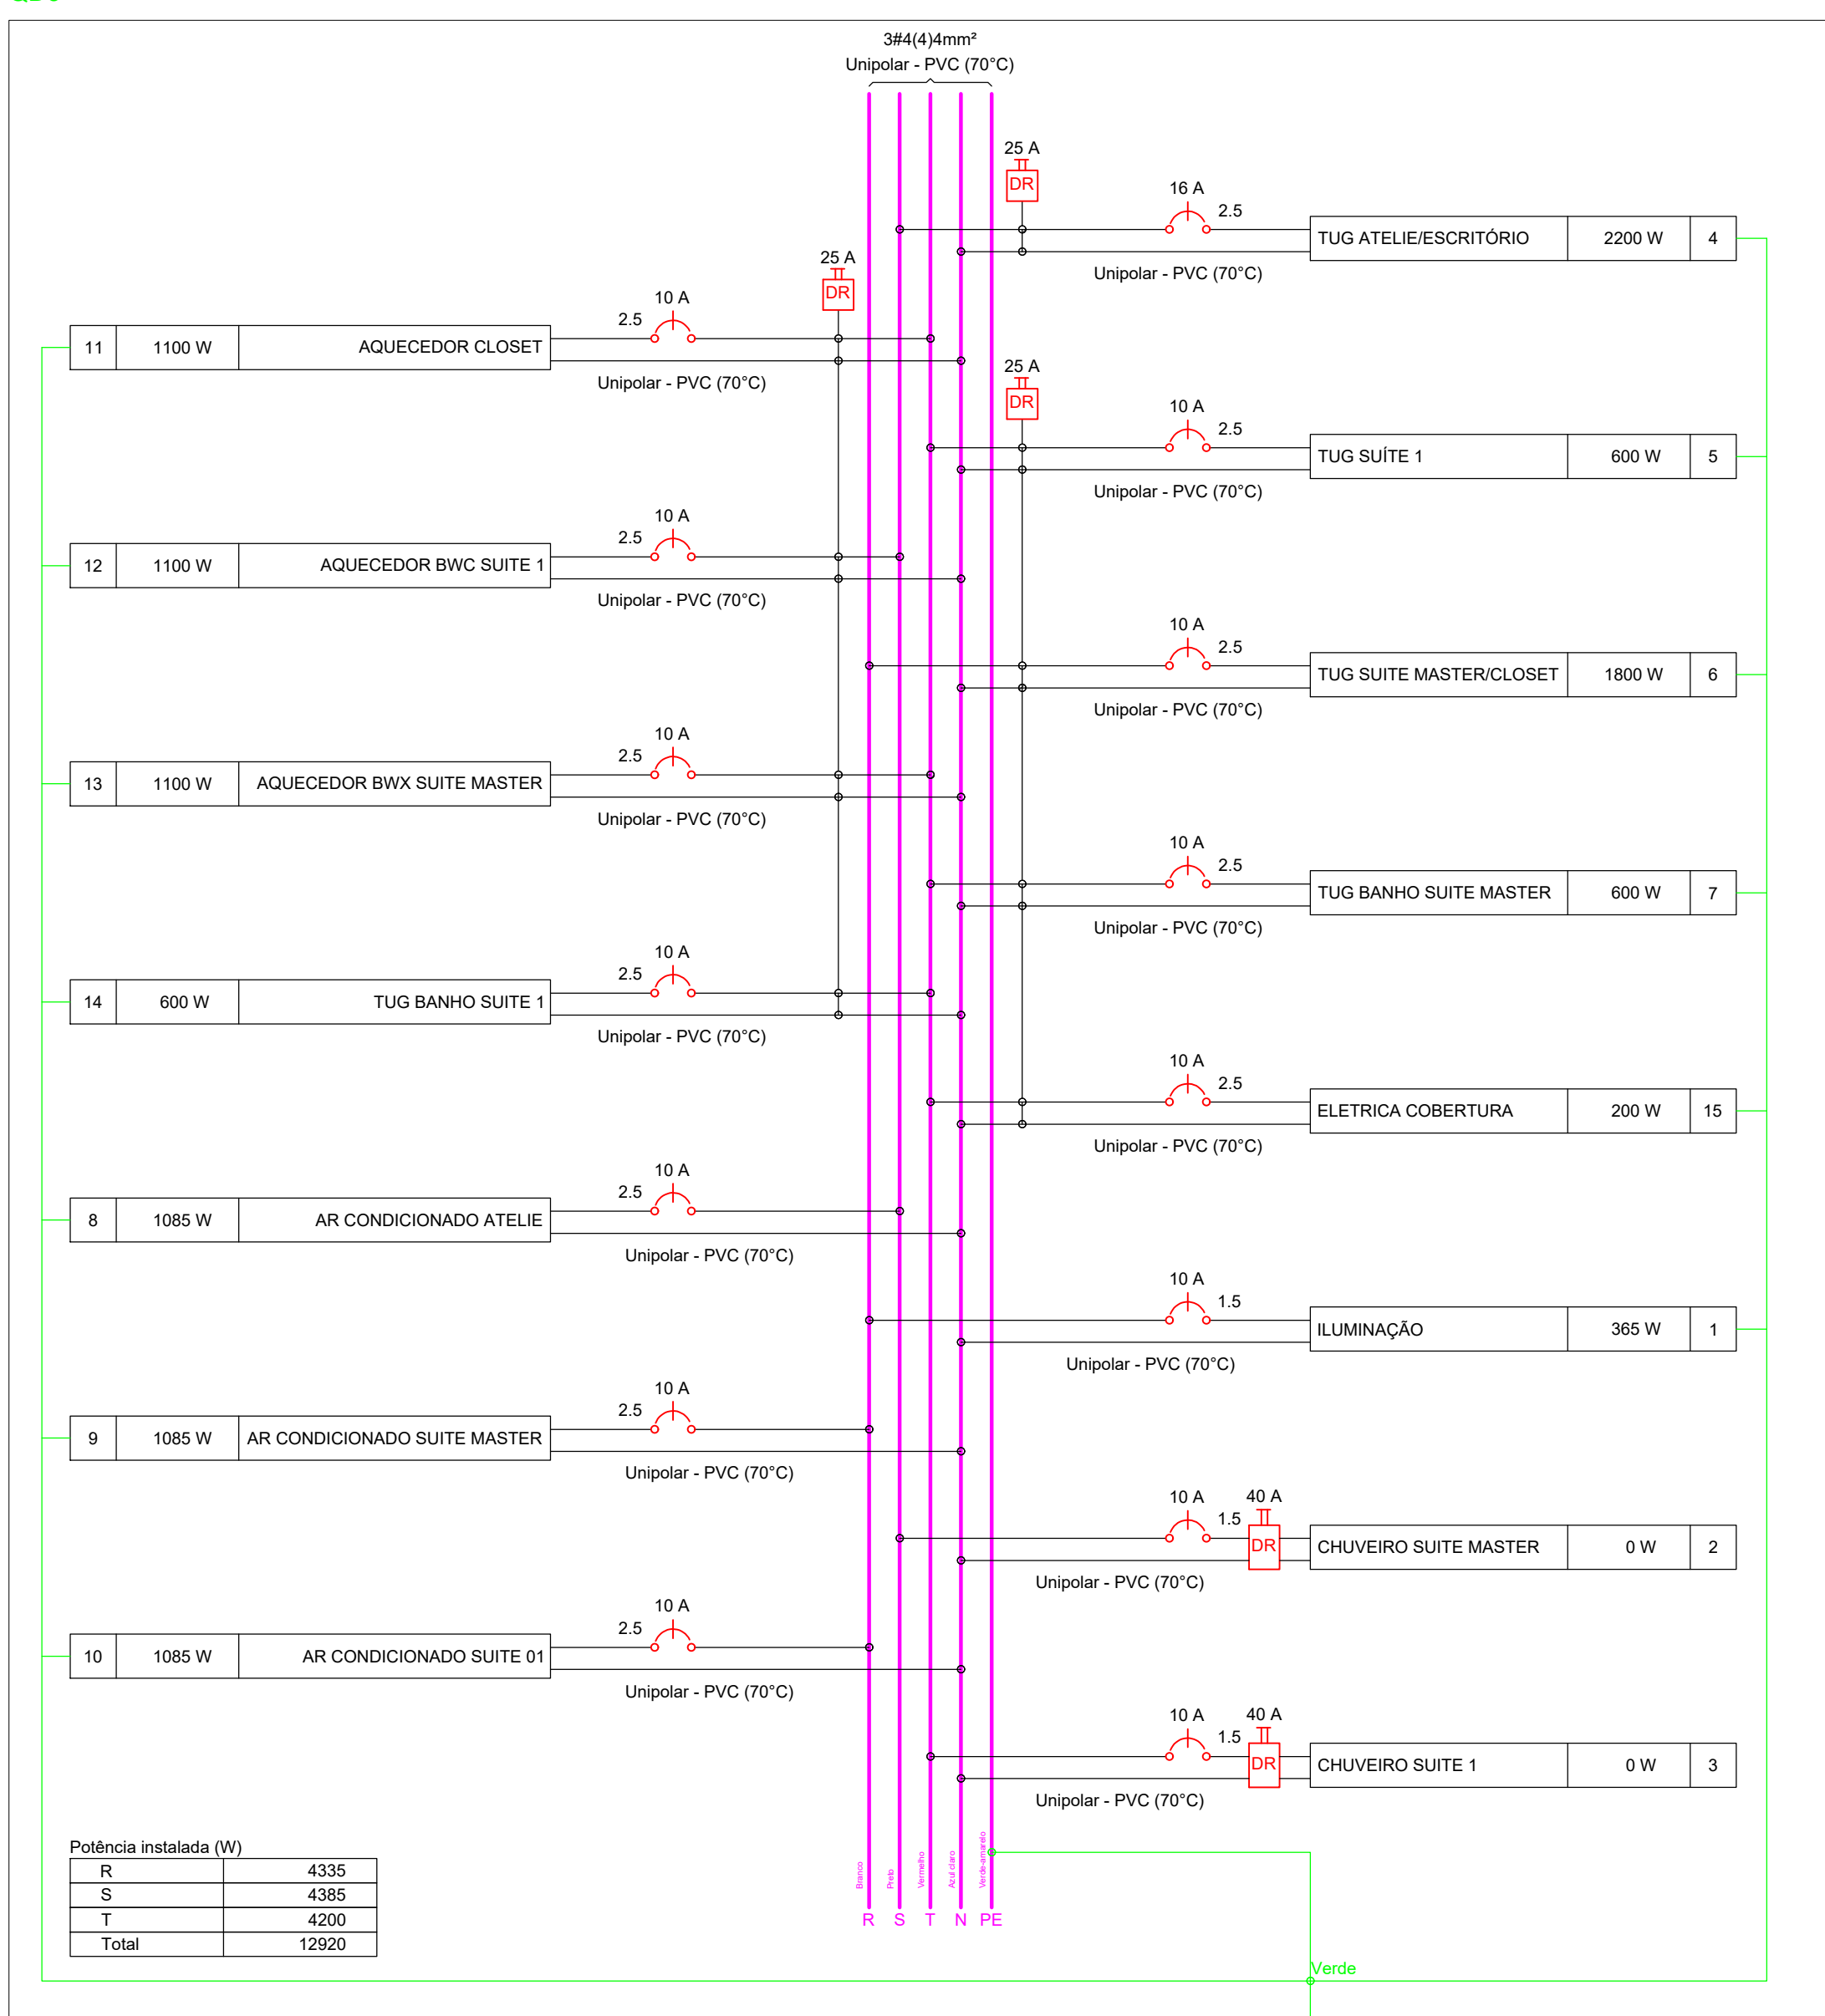

QD1

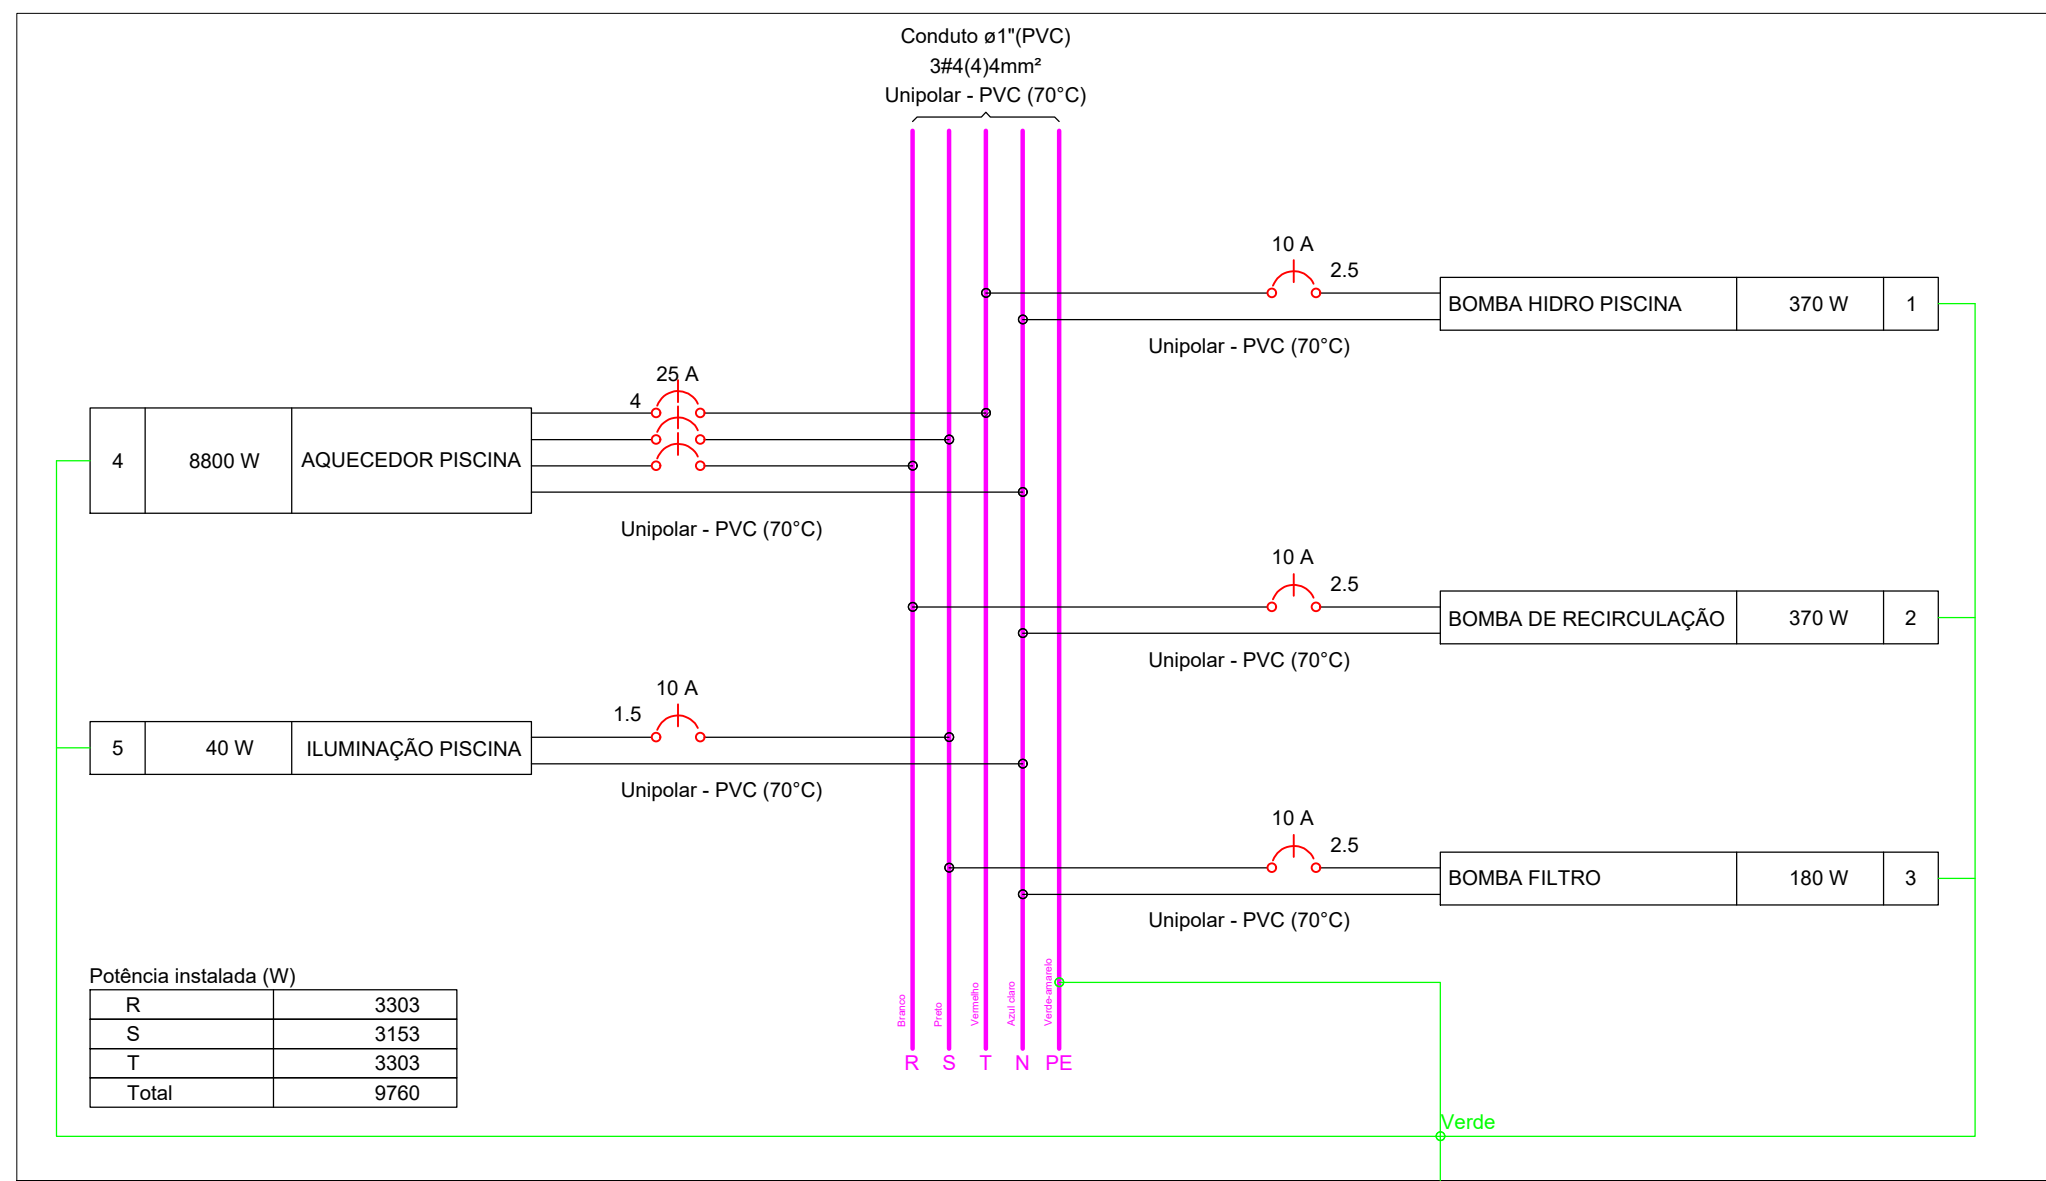

QM1

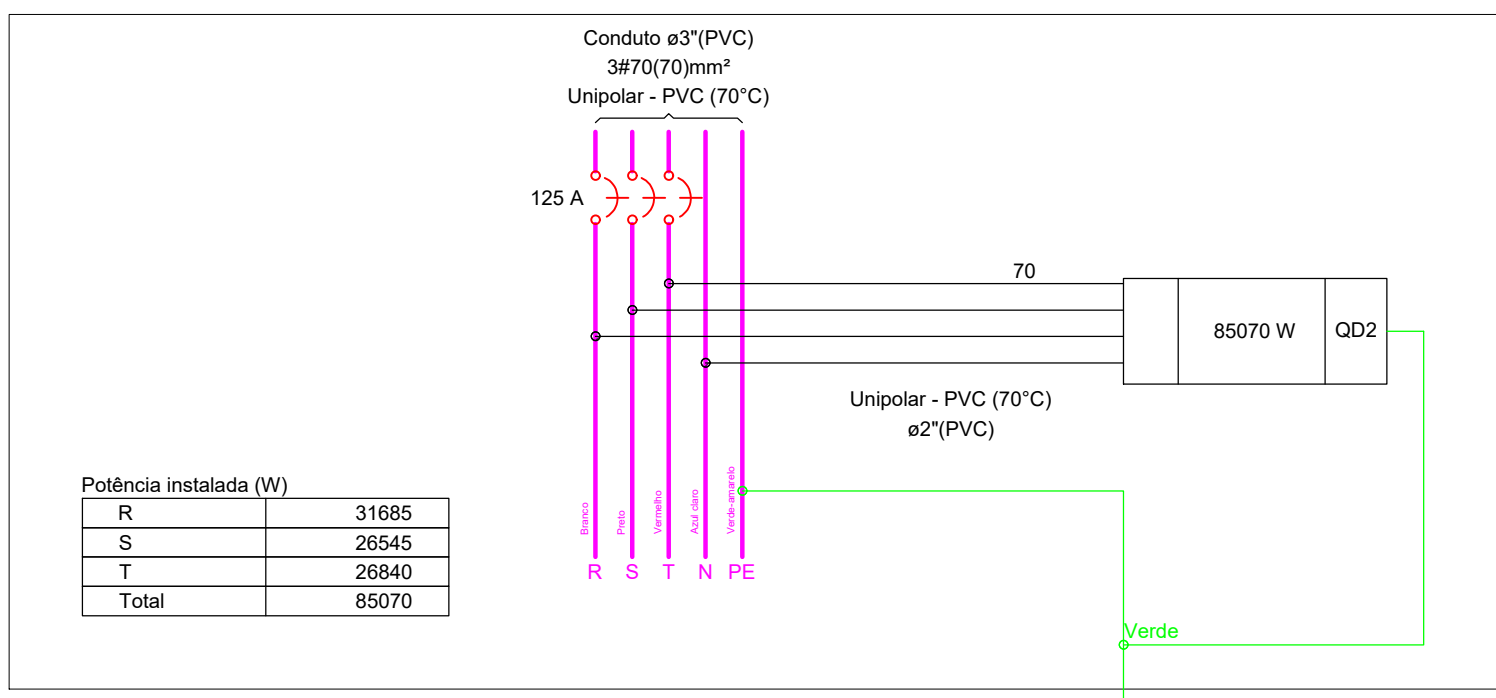

RESPONSÁVEL TÉCNICO

PROPRIETÁRIO

ANAMÉLIA ADRIANO ENG CIVIL
CREA N° 076261-1

BÁRBARA SCHEPP
CPF: 055.497.709-54

PROPRIETÁRIO

LOCAL
Rua José Francisco Bernardes, 1338-1352 (Condomínio Caledônia), Lote 12, Quadra K, Área 03, Bairro Areias, Camboriú - SC

ESPECIFICAÇÃO
Instalações Elétricas Diagrama Unifilar, Quadro de Cargas, Entrada de Energia

PROJETO 08422 ESCALA 1/50 DATA Novembro/2022

OBSERVAÇÕES GERAIS
- Qualquer alteração somente poderá ser feita com autorização do autor do projeto.
- Havendo divergência entre cota e escala, prevalece a cota.

CONTROLE DE REVISÃO DO PROJETO

REV.	Data	Denominação	Nome
0	17/11/2022	EMIÇÃO INICIAL	AUGUSTO MOTA

FOLHA

EL

FOLHA Nº

02